

PROYECTO BÁSICO Y DE EJECUCIÓN DE REFORMA PARA SUSTITUCIÓN DE EQUIPO TELEMANDO EXISTENTE EN LA SALA 7 DEL SERVICIO DE RADIOLOGÍA SITUADO EN LA PLANTA SEMISÓTANO DEL HOSPITAL UNIVERSITARIO VIRGEN MACARENA. AVDA. DOCTOR FEDRIANI Nº3. SEVILLA (SEVILLA).

II. PLANOS

Arquitectura.

- A1. SITUACIÓN. EMPLAZAMIENTO PLANTA SEMISÓTANO.
- A2. ESTADO ACTUAL. PLANTA DE DISTRIBUCIÓN. CUADRO DE SUPERFICIES. SECCIÓN.
- A3. ESTADO REFORMADO. PLANTA DE DISTRIBUCIÓN. CUADRO DE SUPERFICIES. SECCIÓN.

Construcción.

- C1. TRABAJOS PREVIOS Y DEMOLICIONES 1. PLANTA SÓTANO.
- C2. TRABAJOS PREVIOS Y DEMOLICIONES 2. PLANTA SEMISÓTANO.
- C3. ALBAÑILERÍA.
- C4. ACABADOS.
- C5. CARPINTERÍA 1. REFERENCIA CARPINTERÍA.
- C6. CARPINTERÍA 2.
- C7. CARPINTERÍA 3. EMPLOMADOS.

Instalaciones.

Instalación eléctrica.

- I1. INSTALACIÓN ELÉCTRICA. GENERAL. REQUERIMIENTOS DEL EQUIPO.
- I2. INSTALACIÓN ELÉCTRICA. ILUMINACIÓN.
- I3. INSTALACIÓN ELÉCTRICA. NUEVAS ALIMENTACIONES ELÉCTRICAS DESDE CGBT.
- I4. ESQUEMA UNIFILAR. CUADROS DE MANDO Y PROTECCIÓN. SERVICIOS GENERALES. PREFERENTE.
- I5. ESQUEMA UNIFILAR. CUADRO DE MANDO Y PROTECCIÓN. EQUIPO TELEMANDO. PDB.

Instalación de telecomunicaciones y otras.

- I6. INSTALACIÓN DE TELCOMUNICACIONES

Instalación de fontanería y saneamiento.

- I7. INSTALACIÓN DE FONTANERÍA.
- I8. SANEAMIENTO.

Instalación de climatización y ventilación.



- I9. INSTALACIÓN DE VENTILACIÓN.
- I10. INSTALACIÓN DE CLIMATIZACIÓN.

Instalación protección contra incendios.


- I11. PROTECCIÓN CONTRA INCENDIOS.

Gestión de residuos.

- GR1. GESTIÓN DE RESIDUOS.

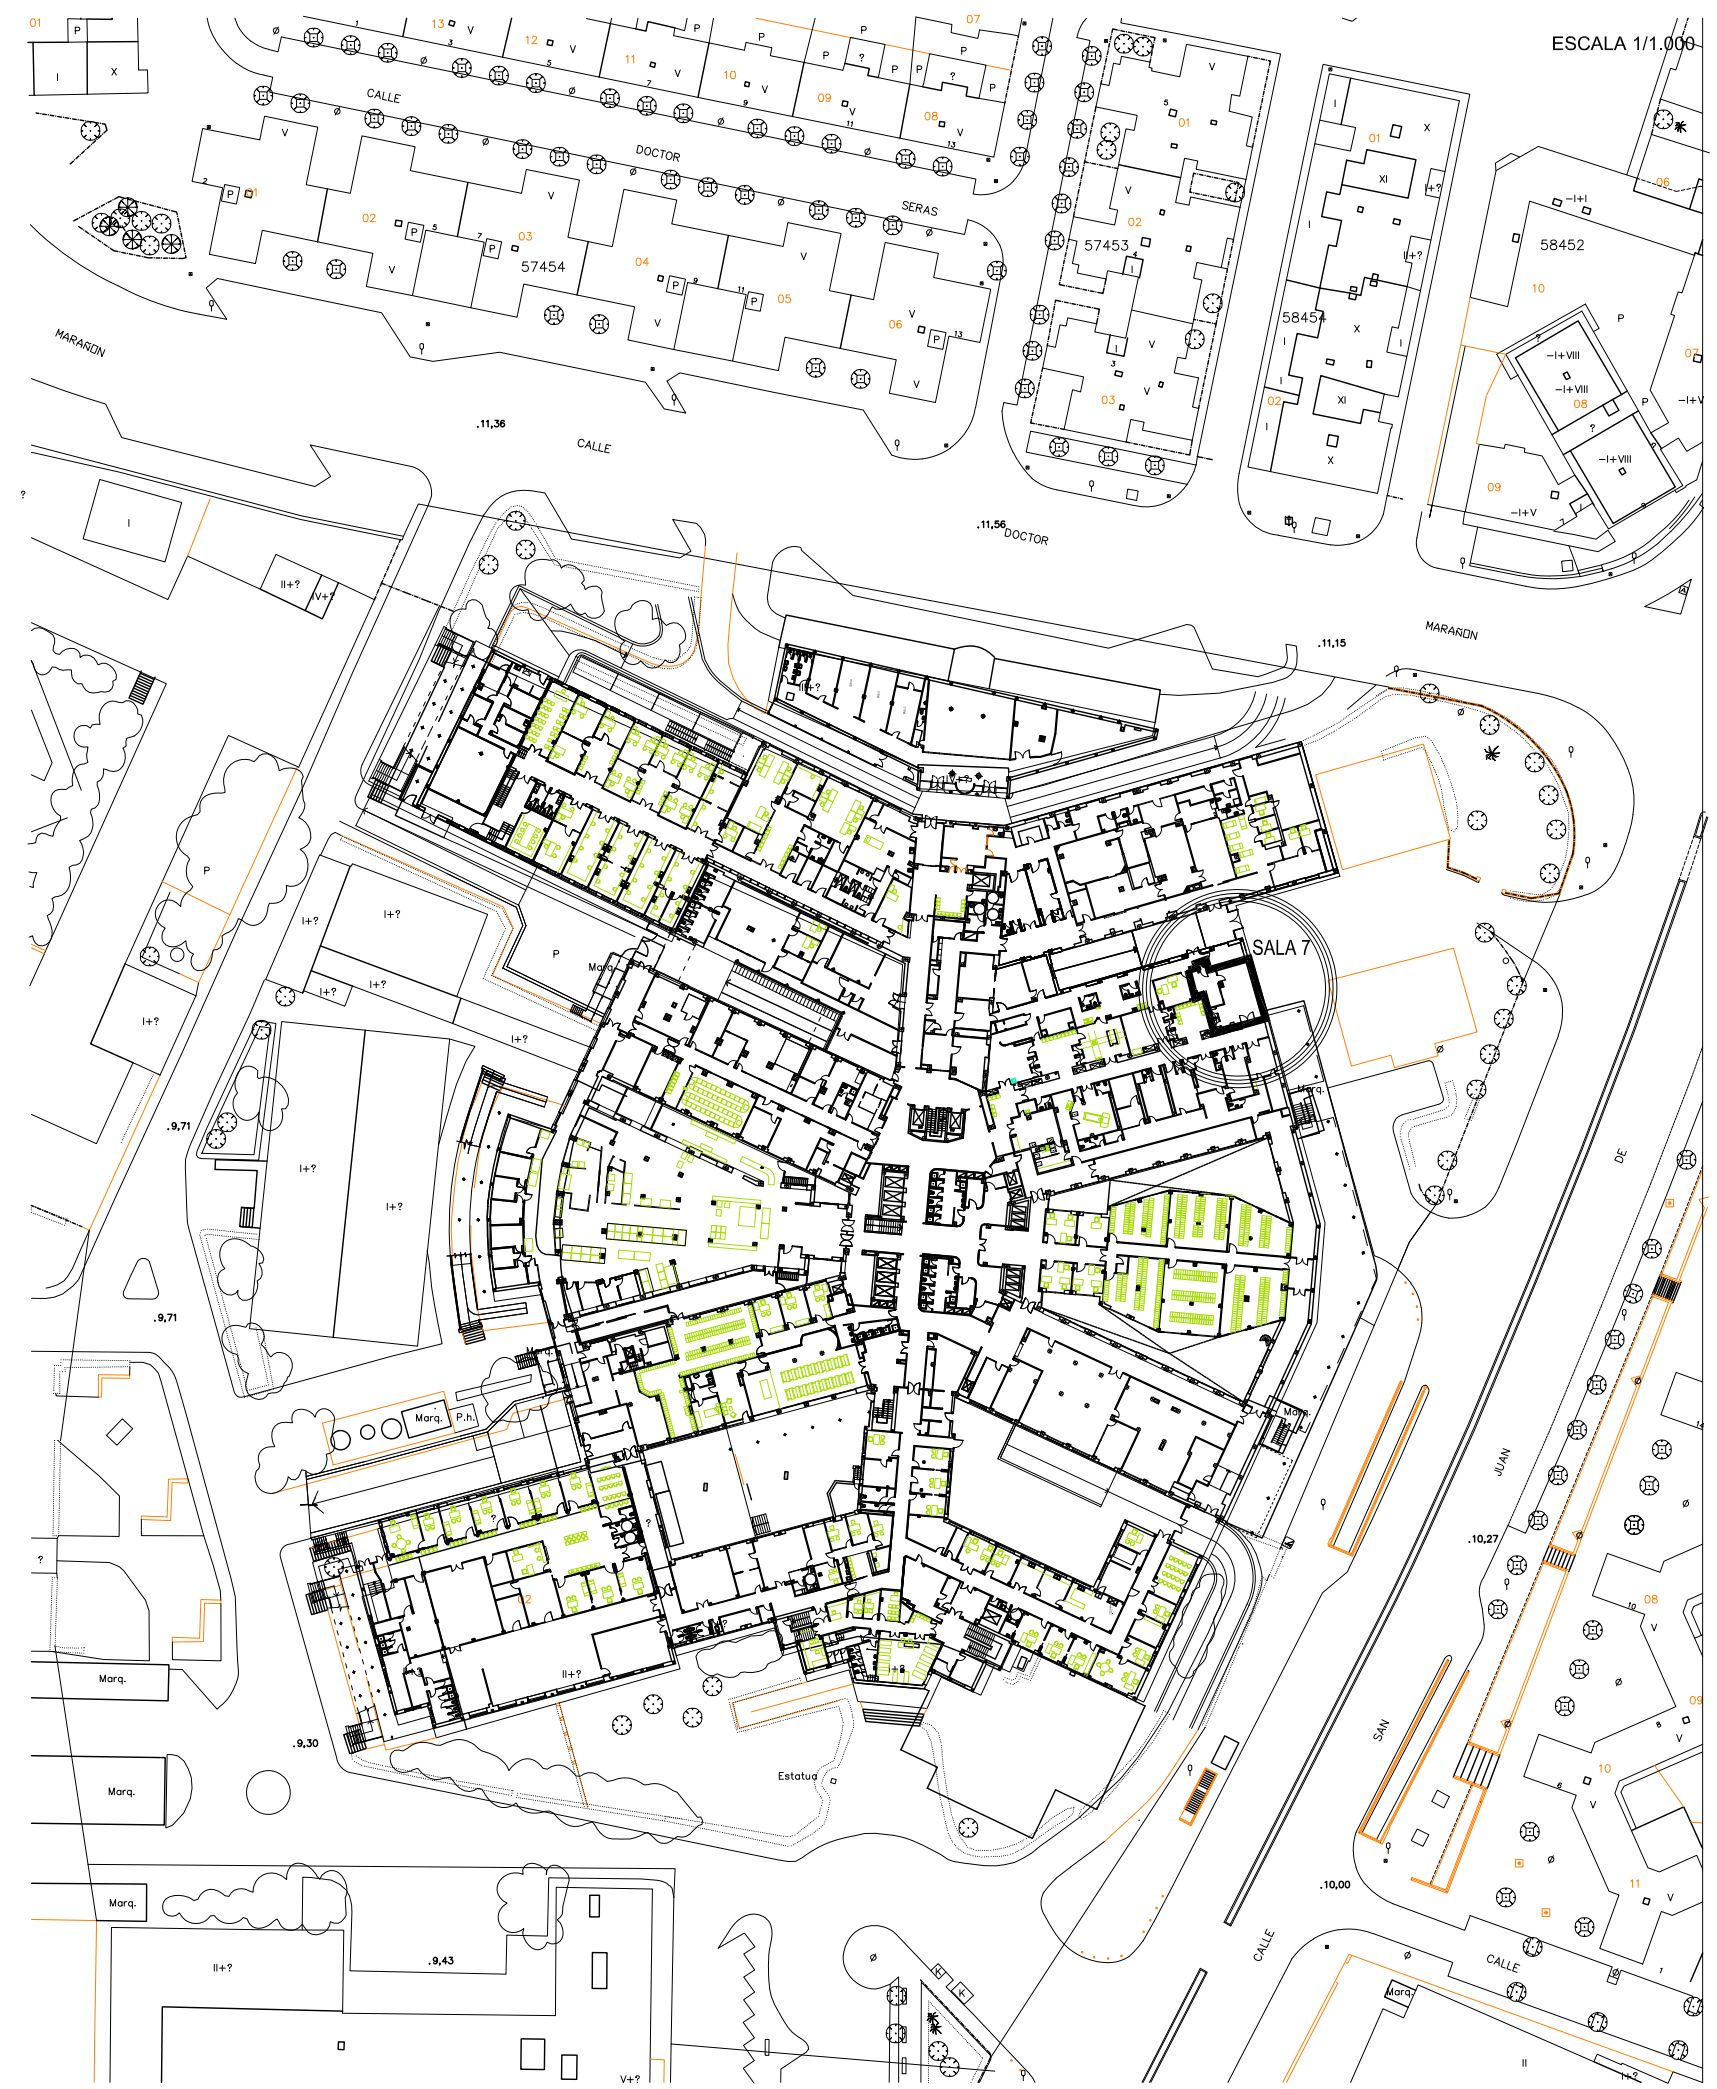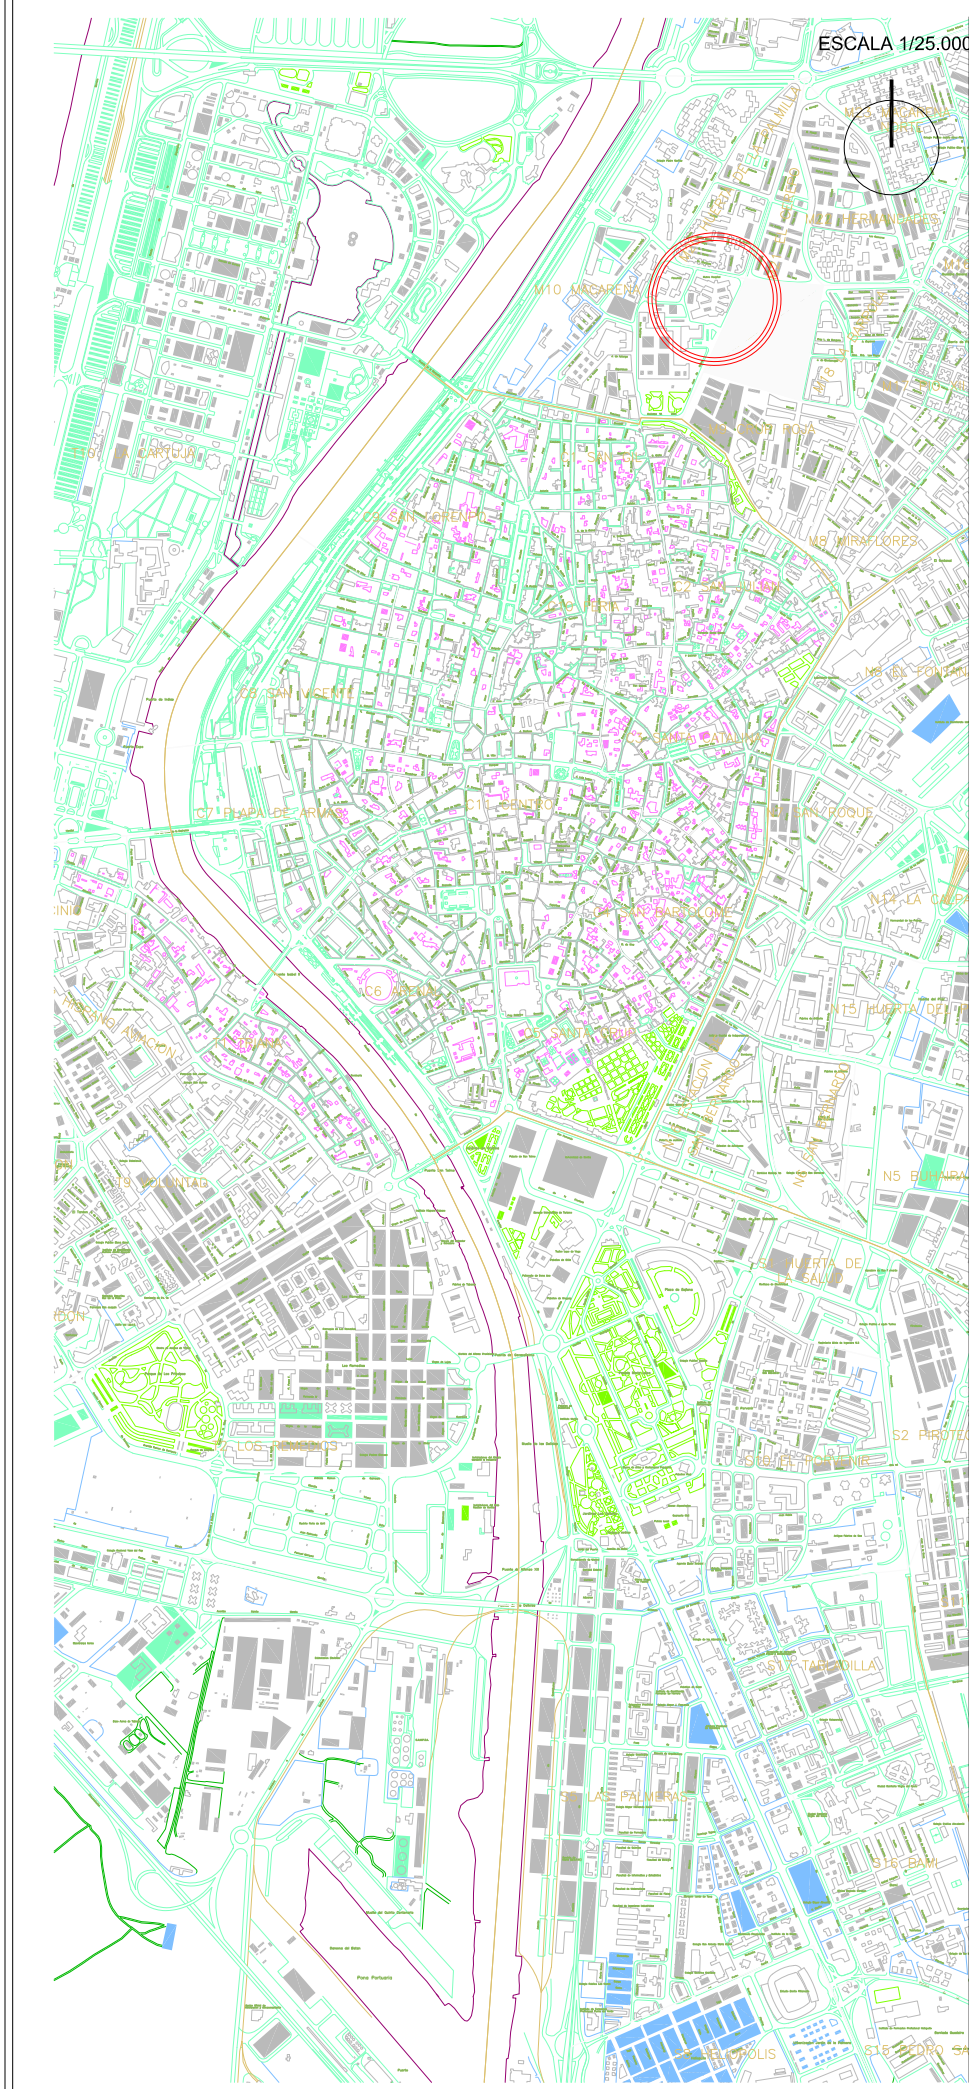


PROYECTO BÁSICO Y DE EJECUCIÓN DE REFORMA PARA SUSTITUCIÓN DE EQUIPO TELEMANDO EN LA SALA 7.
PLANTA SEMISÓTANO. HOSPITAL UNIVERSITARIO VIRGEN MACARENA.

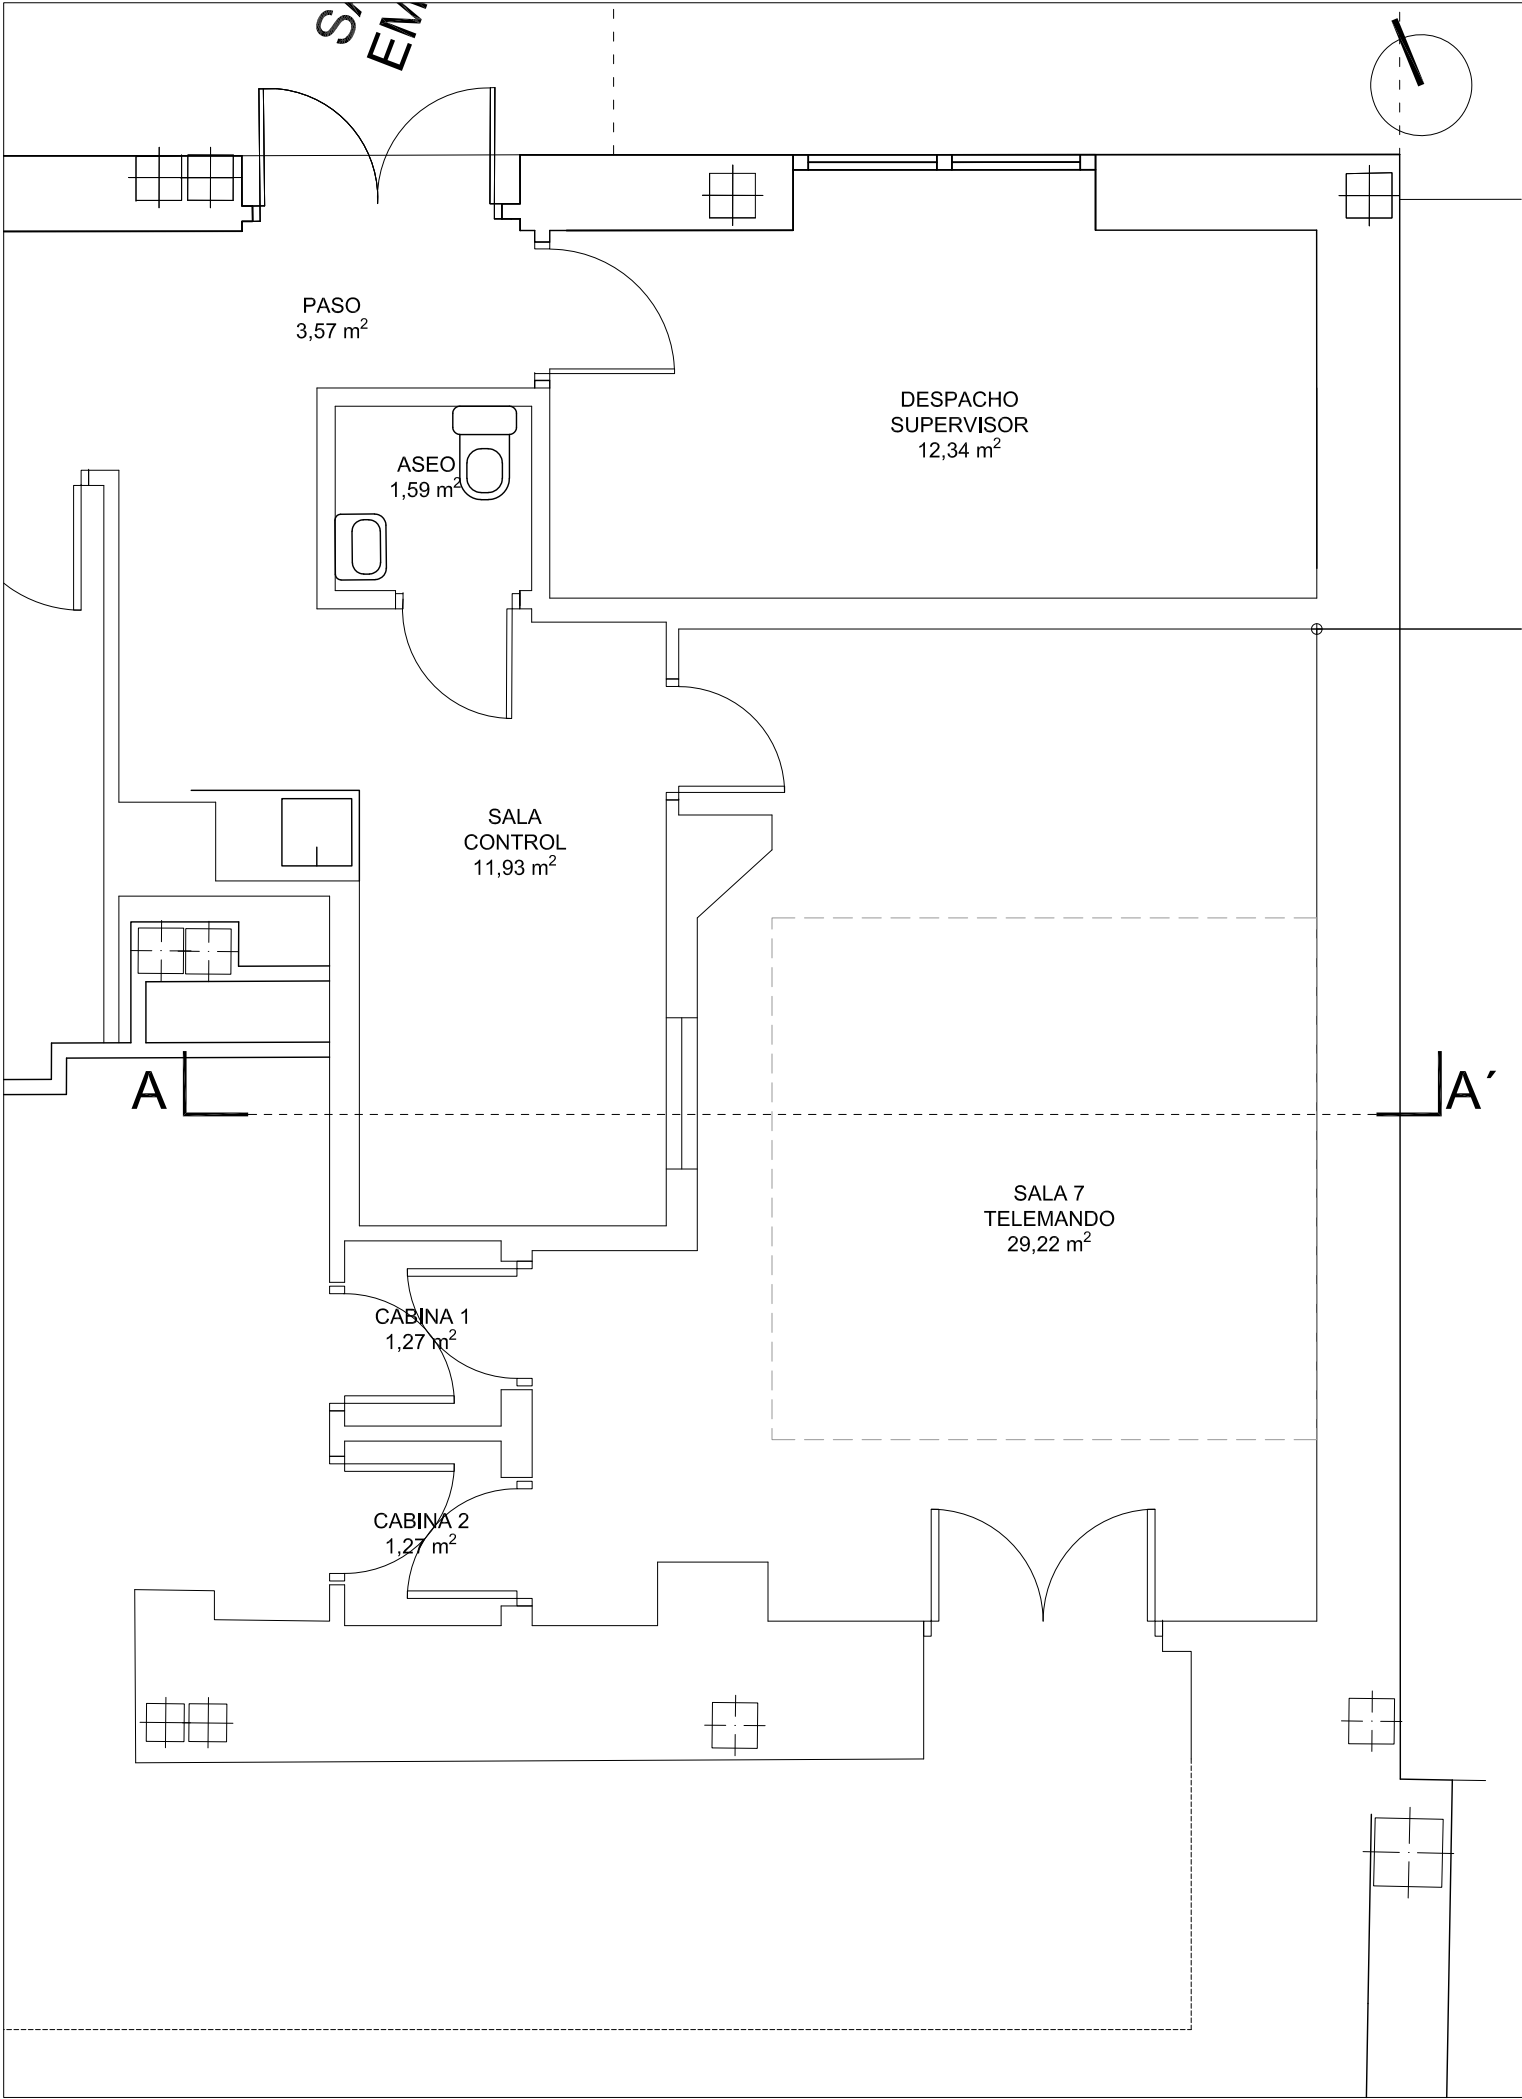

CUADRO DE SUPERFICIES AFECTADAS POR LA REFORMA

ESTADO ACTUAL.

PLANTA SEMISÓTANO ESTANCIAS	SUPERFICIE (m²)
SALA 7	29,22
SALA DE CONTROL	11,93
CABINA 1	1,27
CABINA 2	1,27
ASEO	1,59
PASO	3,57
DESPACHO SUPERVISOR	12,34
SUPERFICIE ÚTIL PSM AFECTADA	61,19 m²
SUPERFICIE CONSTRUIDA PSM	80,67 m²

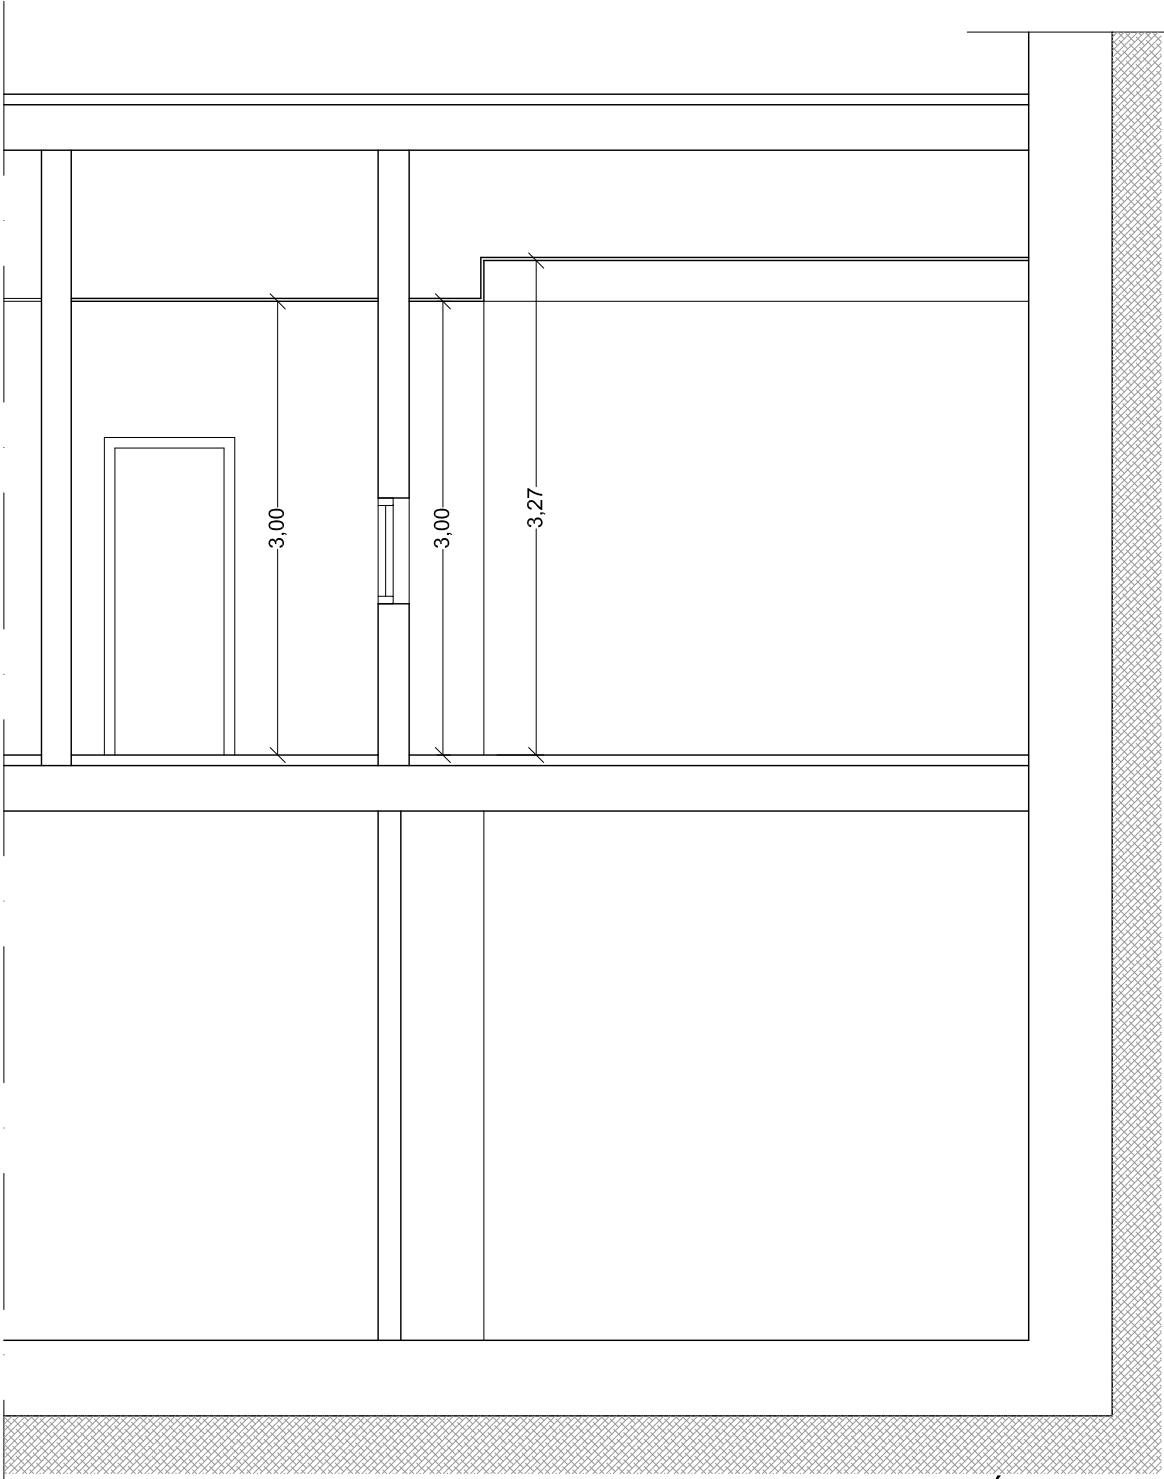

SECCIÓN AA'


PROYECTO BÁSICO Y DE EJECUCIÓN DE REFORMA PARA SUSTITUCIÓN DEL EQUIPO TELEMANDO EXISTENTE EN LA SALA 7 DEL SERVICIO DE RADIOLOGÍA SITUADO EN LA PLANTA SEMISÓTANO DEL HOSPITAL UNIVERSITARIO VIRGEN MACARENA.
AVDA. DOCTOR FEDRIANI Nº 3. SEVILLA (SEVILLA).



PROPIETARIO: HOSPITAL UNIVERSITARIO VIRGEN MACARENA
CIF: Q 9150013 B
ARQUITECTO: RAQUEL HERNÁNDEZ ALONSO
Nº 5.489 COAS

PLANO:
ESTADO ACTUAL.
PLANTA DE DISTRIBUCIÓN. CUADRO DE SUPERFICIES.
SECCIÓN.
A3 ESCALA 1/50

PLANO Nº
A2
Sustituye a:
ENE-23

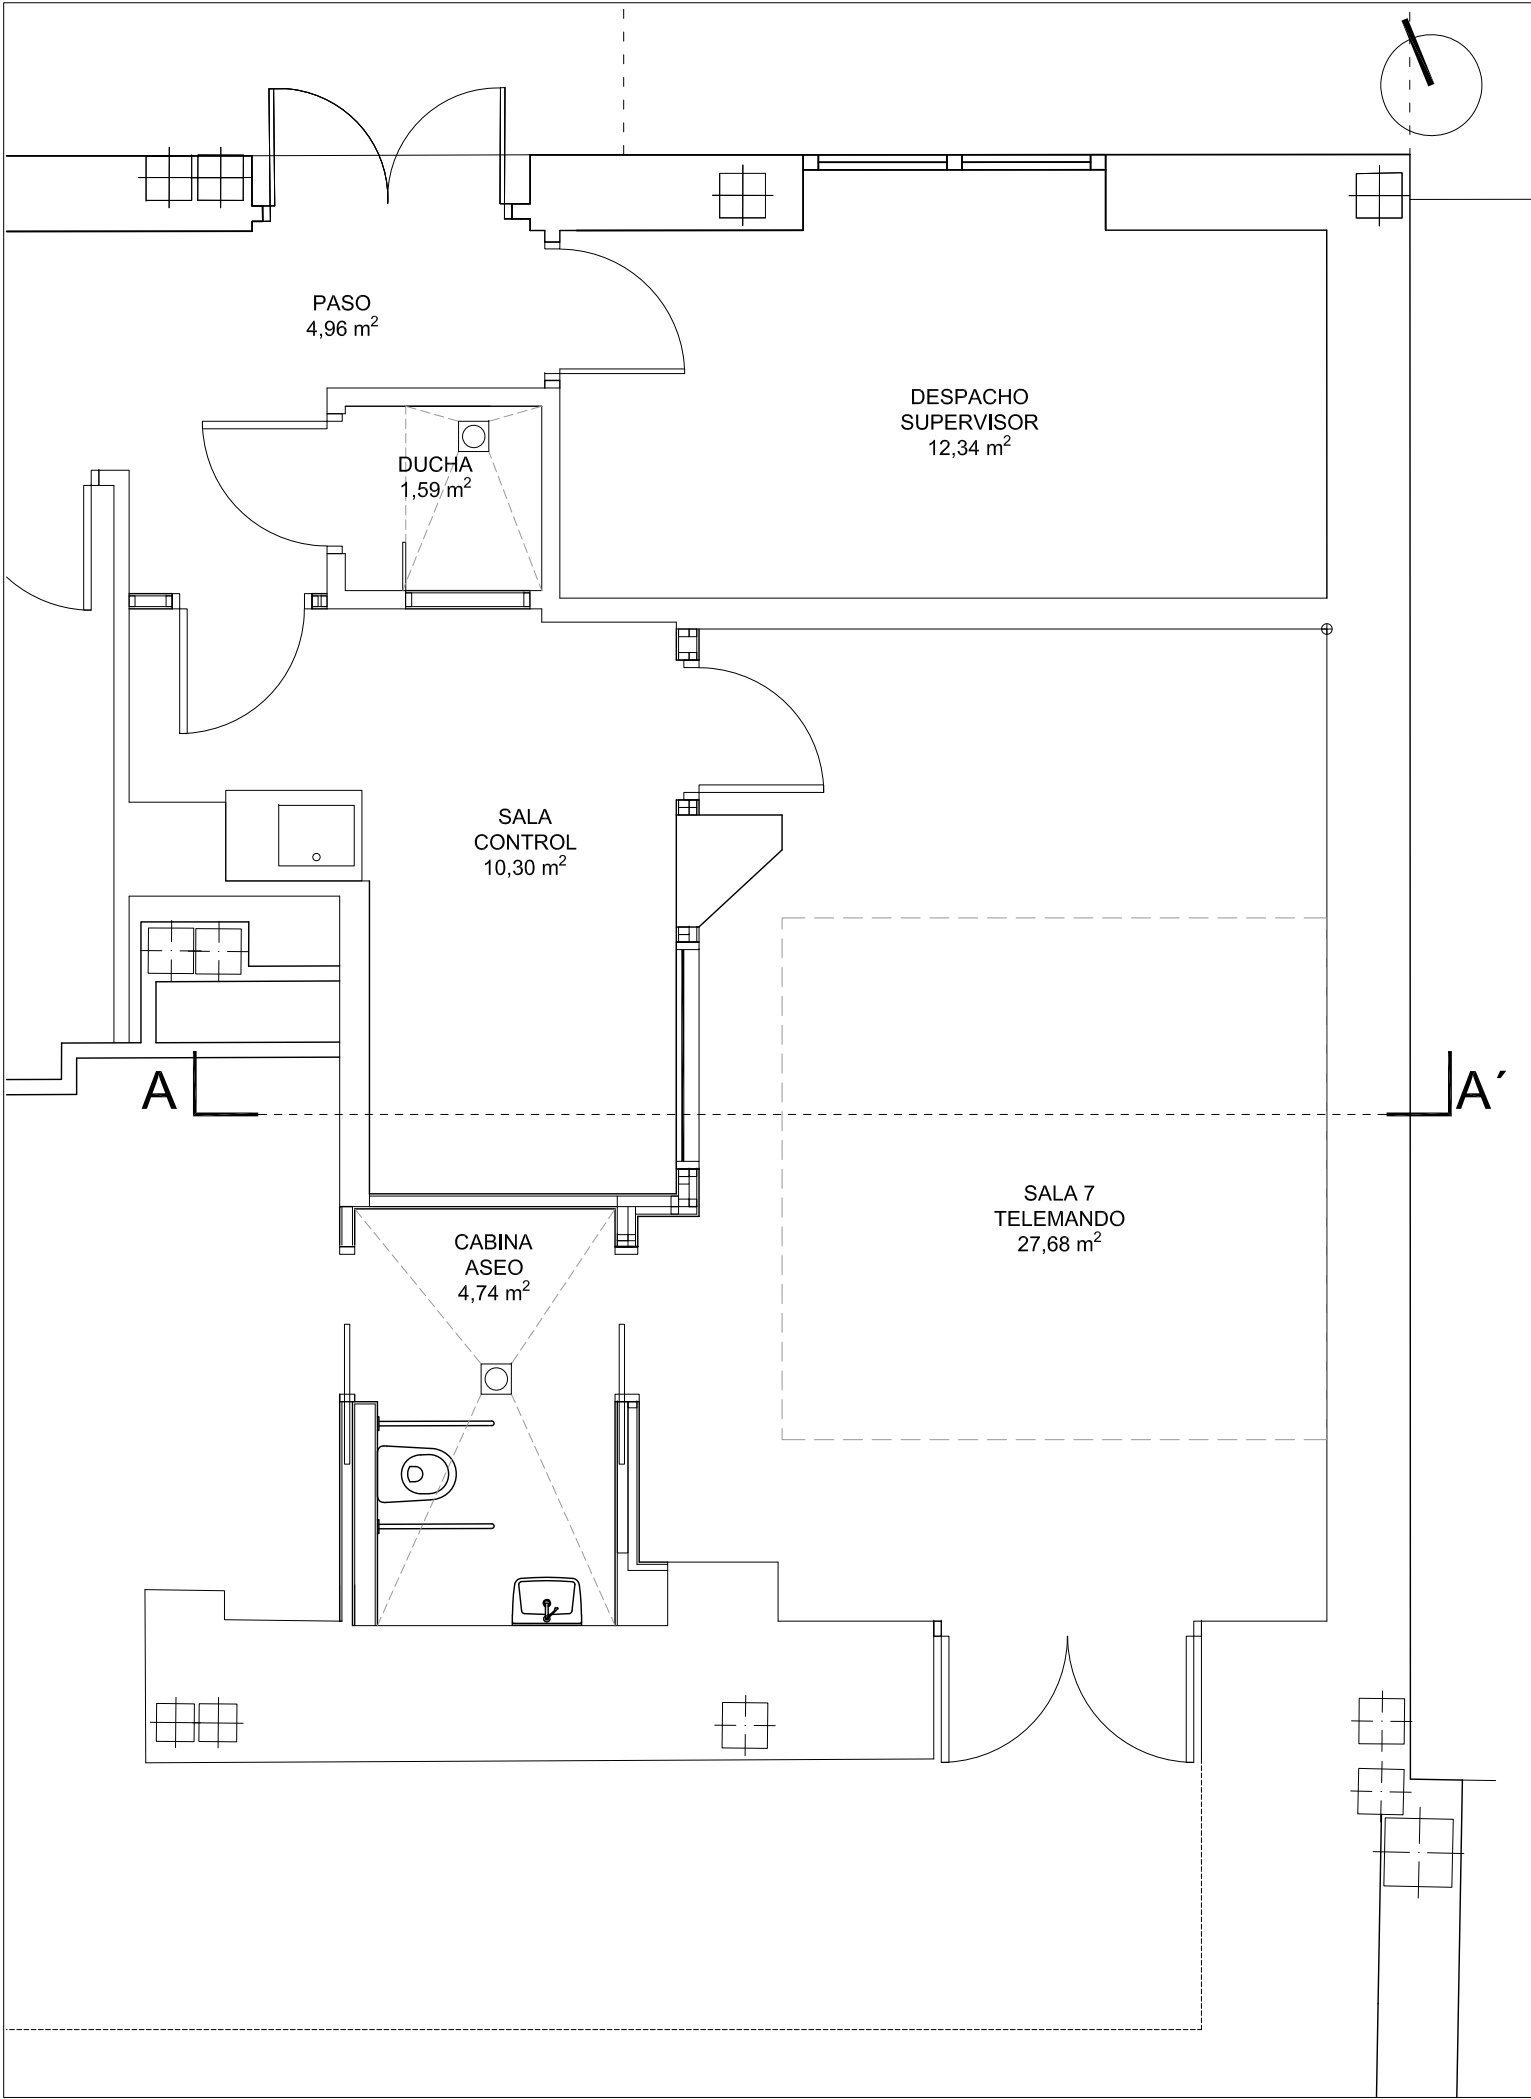


CUADRO DE SUPERFICIES AFECTADAS POR LA REFORMA

ESTADO REFORMADO.

PLANTA SEMISÓTANO

ESTANCIAS	SUPERFICIE (m²)
SALA 7	27,68
SALA DE CONTROL	10,30
CABINA ASEO	4,74
DUCHA	1,59
PASO	4,96
DESPACHO SUPERVISOR	12,34
SUPERFICIE ÚTIL PSM AFECTADA	61, 61 m²
SUPERFICIE CONSTRUIDA PSM	80,67 m²

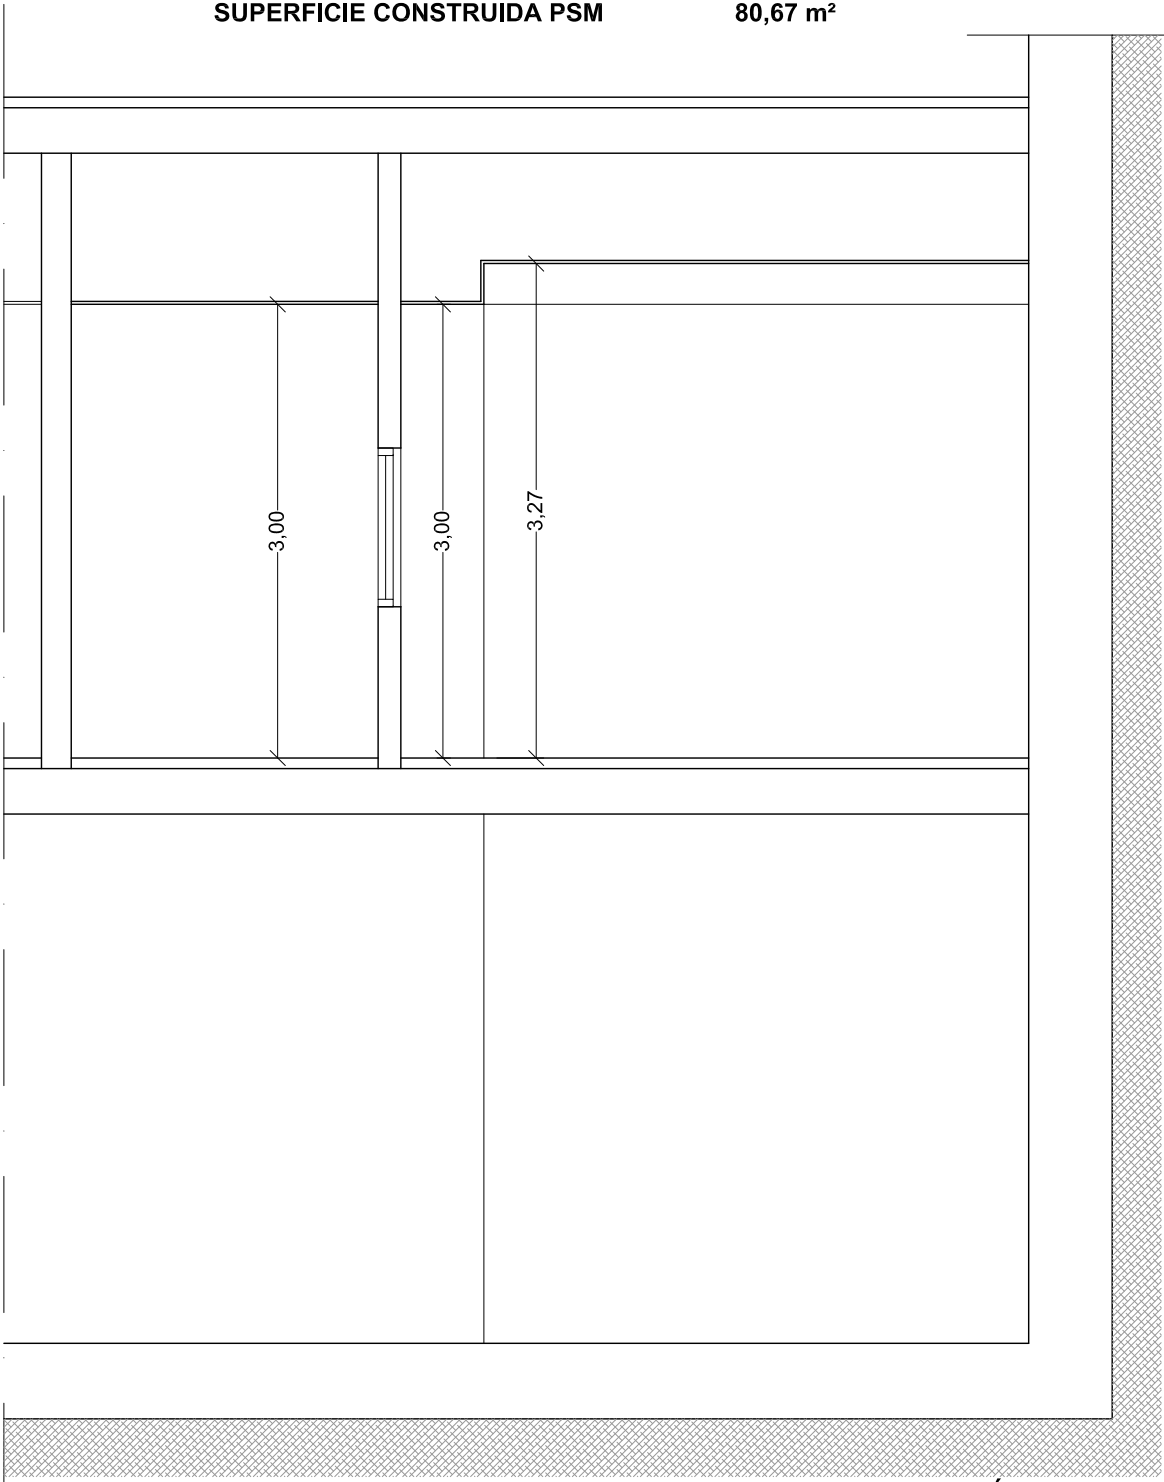


SECCIÓN AA'

PROYECTO BÁSICO Y DE EJECUCIÓN DE REFORMA PARA SUSTITUCIÓN DEL EQUIPO TELEMANDO EXISTENTE EN LA SALA 7 DEL SERVICIO DE RADIOLOGÍA SITUADO EN LA PLANTA SEMISÓTANO DEL HOSPITAL UNIVERSITARIO VIRGEN MACARENA.
AVDA. DOCTOR FEDRIANI Nº 3. SEVILLA (SEVILLA).



PROPIETARIO: HOSPITAL UNIVERSITARIO VIRGEN MACARENA
CIF: Q 9150013 B
ARQUITECTO: RAQUEL HERNÁNDEZ ALONSO
Nº 5.489 COAS

PLANO Nº	A3
Sustituye a:	ENE-23
PLANO:	ESTADO REFORMADO.
SECCIÓN.	PLANTA DE DISTRIBUCIÓN. CUADRO DE SUPERFICIES.
	A3 ESCALA 1/50

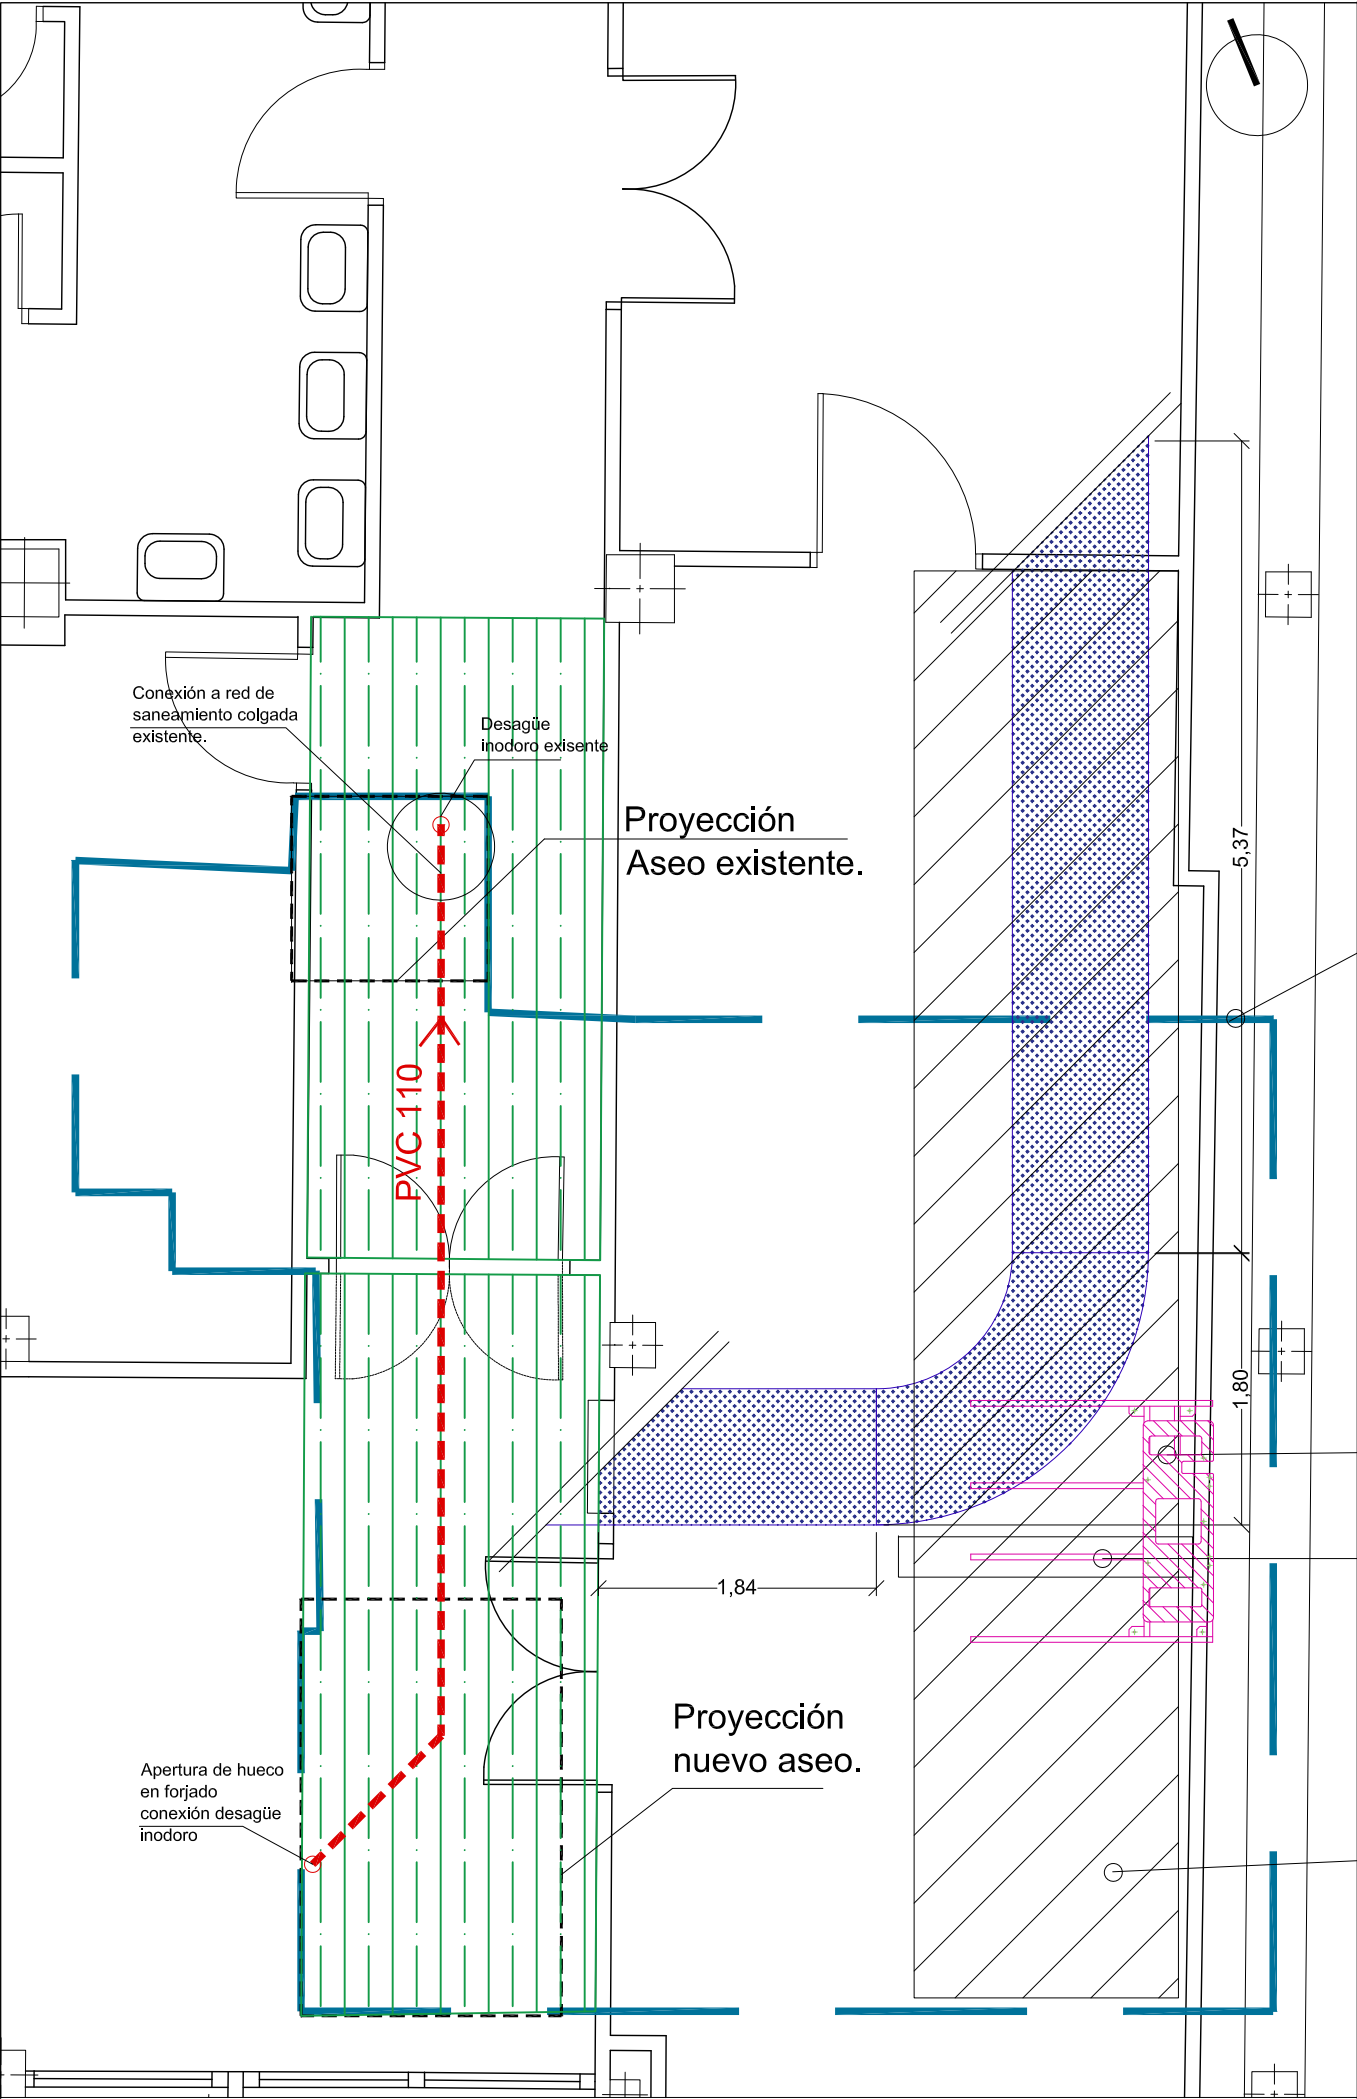

LEYENDA TRABAJOS PREVIOS.



Retirada de conductos ventilación ejecutado en chapa de dimensiones aproximadas 900 x 450 mm.



Retirada de falso techo existente para ejecutar nuevo trazado de instalaciones. Sustitución de instalaciones afectadas.



Trazado desagüe de nuevo aseo y conexión a trazado de red de saneamiento coldada.

PROYECCIÓN
PERÍMETRO de la INTERVENCIÓN en planta
SEMISÓTANO

Proyección bastidor anclaje del equipo Telemando.

Caja de registro eléctrico.


TECHO
Zona ocupada por el trazado de todas las líneas eléctricas de alimentación del bloque quirúrgico (20 tubos paralelos al forjado), que habrá que desconectar para fijar el anclaje del equipo al forjado mediante un sistema pasante.



PROYECTO BÁSICO Y DE EJECUCIÓN DE REFORMA PARA SUSTITUCIÓN DEL EQUIPO TELEMANDO EXISTENTE EN LA SALA 7 DEL SERVICIO DE RADIOLOGÍA SITUADO EN LA PLANTA SEMISÓTANO DEL HOSPITAL UNIVERSITARIO VIRGEN MACARENA.
AVDA. DOCTOR FEDRIANI Nº 3. SEVILLA (SEVILLA).

PROPIETARIO: HOSPITAL UNIVERSITARIO VIRGEN MACARENA
CIF: Q 9150013 B
ARQUITECTO: RAQUEL HERNÁNDEZ ALONSO
Nº 5.489 COAS

PLANO Nº	C1
Sustituye a:	ENE-23
PLANO:	TRABAJOS PREVIOS Y DEMOLICIONES 1. PLANTA SÓTANO.
A3 ESCALA	1/50

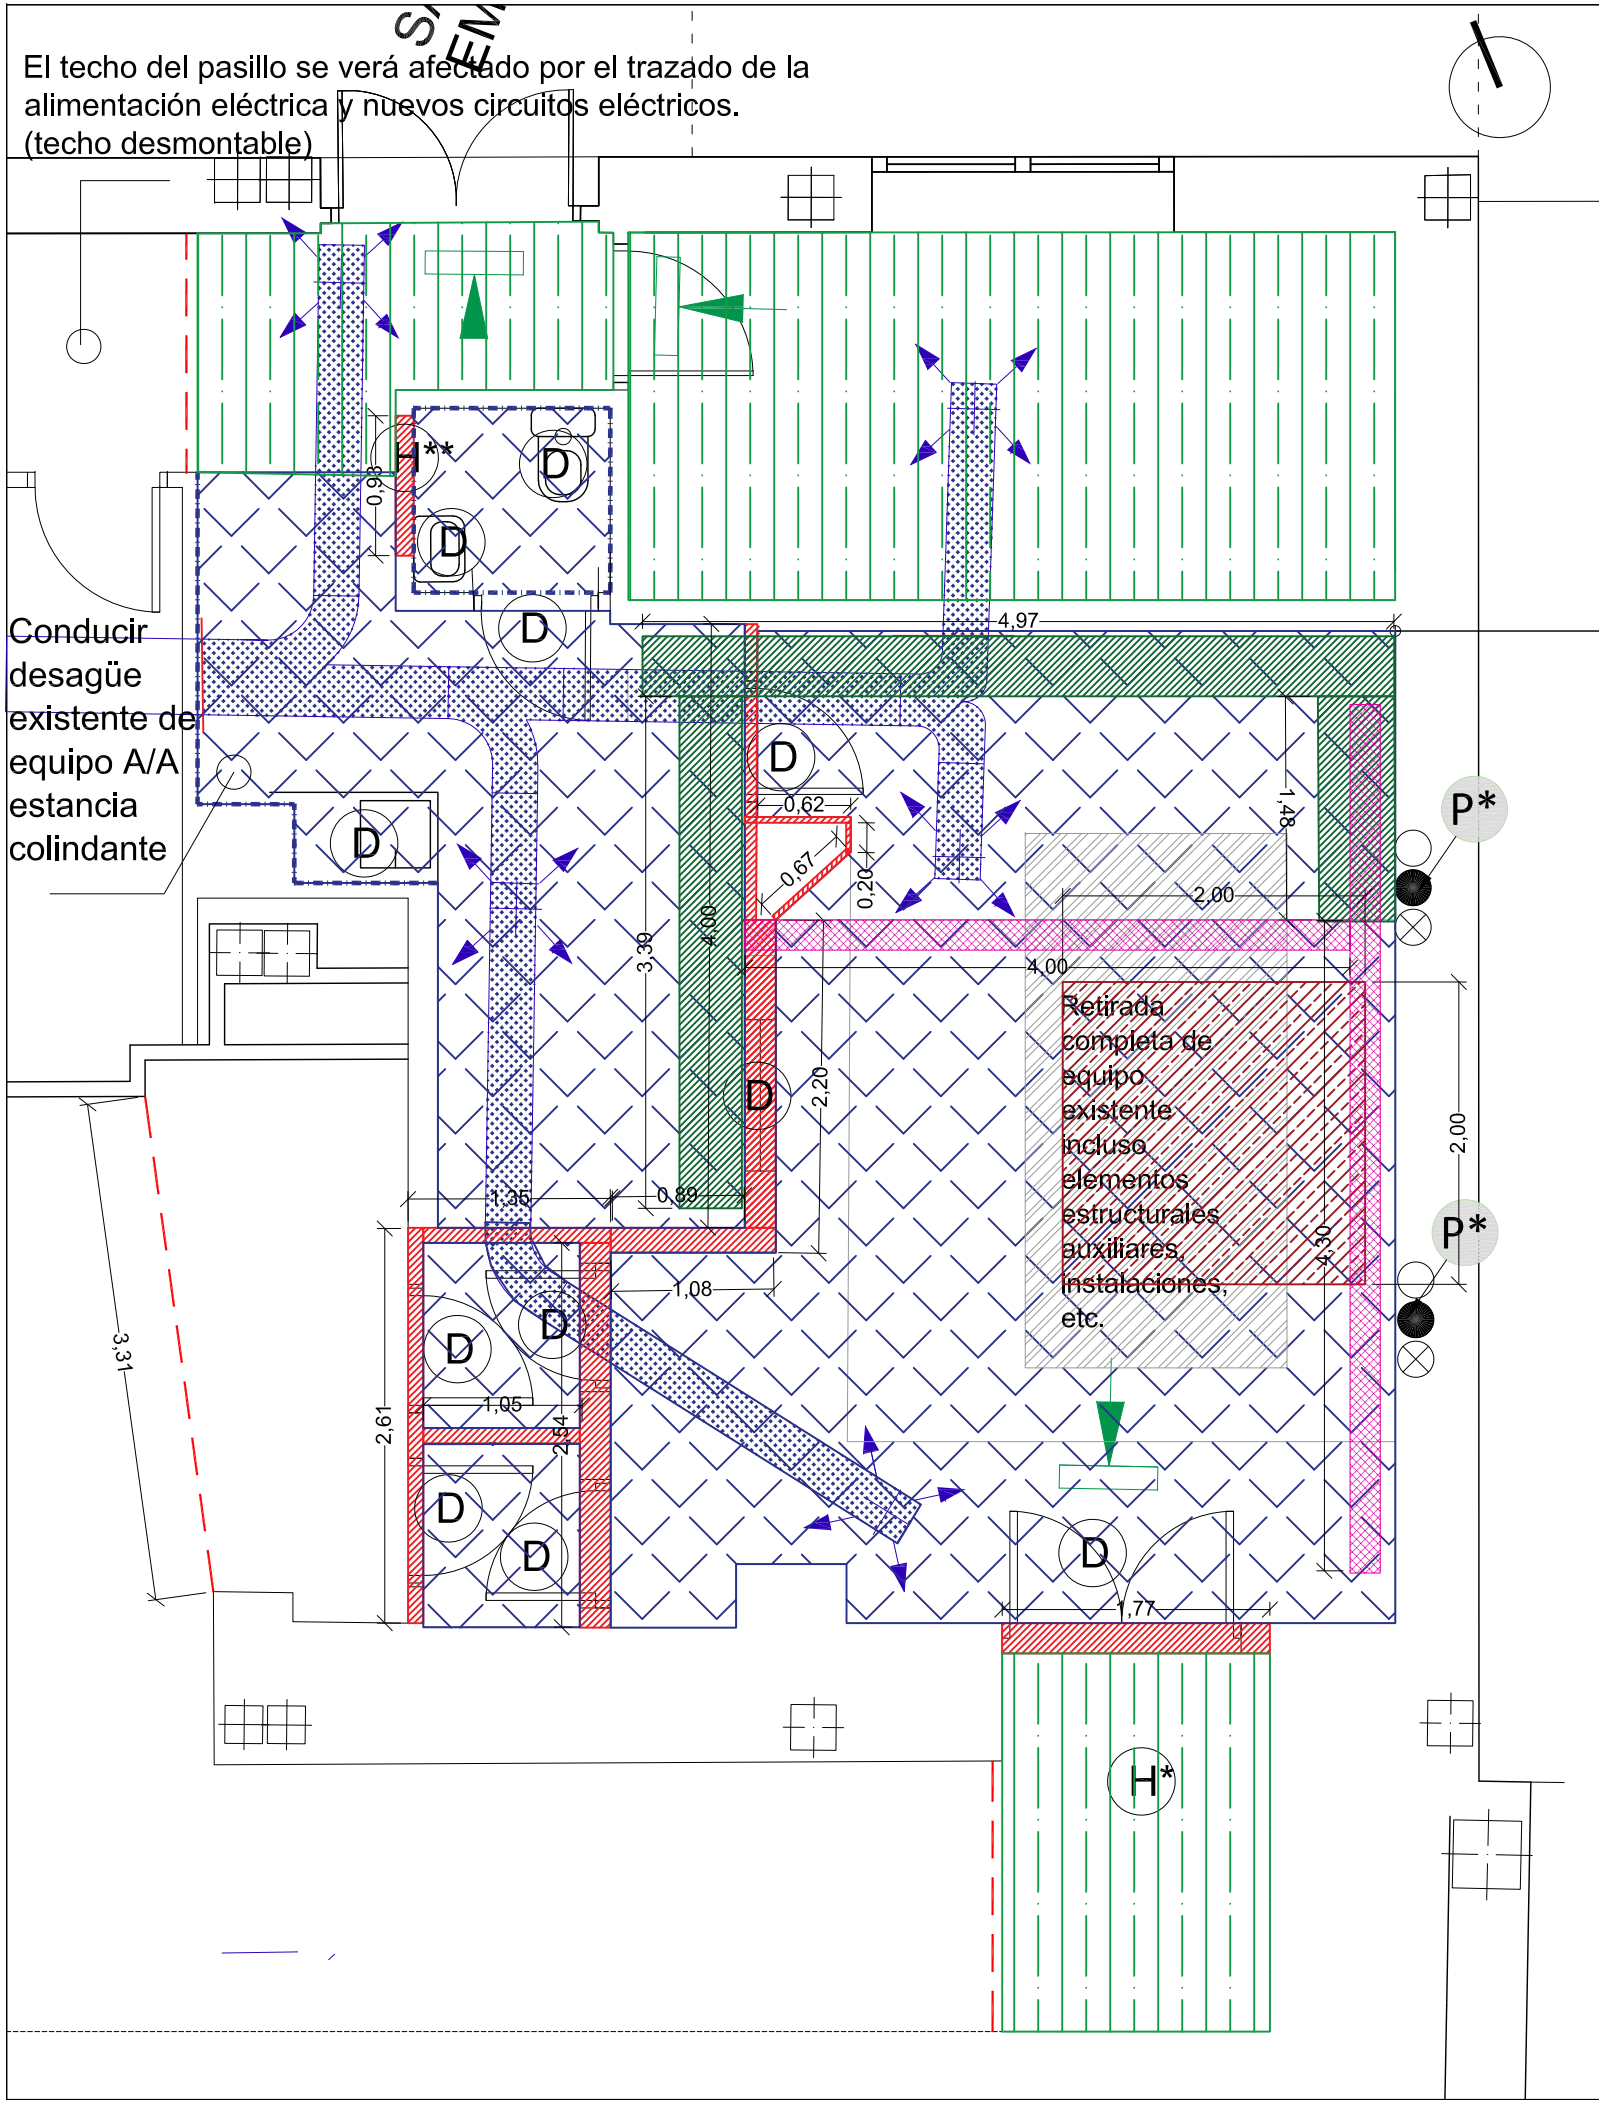

LEYENDA TRABAJOS PREVIOS.

- Montaje barrera bioseguridad + sellado cámara techo. Según indicaciones en Reunión de Bioseguridad previa recogidas en acta + Sellado cámara falso techo.
- D Desmontaje/demolición aparato sanitario/carpintería/mobiliario.
- Demolición partición (tabique/muro).
- H Apertura de hueco (Dimensiones axh)
- H* Aumento del hueco de la altura del hueco de la puerta para alcanzar un hueco de paso de 2,10 m
H**: 0,93 x 2,15 m
- Levantamiento completo revestimientos.
- Corte, desmontaje y/o rotura techo y levantamiento completo de instalaciones, que incluye contenidas en el falso techo y en paredes como instalaciones eléctricas (cableado y luminarias), datos, fontanería, comunicaciones, saneamiento, conducciones de climatización, equipos A/A existente, tuberías y cableado sobre bandeja en desuso / o para cambiar trazado, etc (A consultar a D.F elementos que permanecen y requieren protección y/o aislamiento, o cambio de trazado por seguir en uso).
- Demolición solería terrazo y de relleno hasta llegar a la cara superior del forjado para establecer el anclaje del bastidor del nuevo equipo telemando.
- Trazado nuevas canaletas (Demolición solería hasta cara superior de forjado)
- Retirada de conductos de climatización existentes ejecutados en fibra o escayola para sustituir por chapa galvanizada. (Trazado existente aproximado)
- Retirada de falso techo existente para ejecutar nuevo trazado de instalaciones/adequación estancia. Sustitución de instalaciones afectadas.
- Levantamiento, retirada y cegado de canaleta empotrada existente en solería.
- P Protección y aislamiento del elemento (permanece)
- Tomas rápidas gases medicinales existentes
Oxígeno
Vacío
Gas medicinal

* Posible desplazamiento del bloque si las necesidades de espacio del nuevo equipo lo requiere.

PROYECTO BÁSICO Y DE EJECUCIÓN DE REFORMA PARA SUSTITUCIÓN DEL EQUIPO TELEMANDO EXISTENTE EN LA SALA 7 DEL SERVICIO DE RADIOLOGÍA SITUADO EN LA PLANTA SEMISÓTANO DEL HOSPITAL UNIVERSITARIO VIRGEN MACARENA.
AVDA. DOCTOR FEDRIANI Nº 3. SEVILLA (SEVILLA).



PROPIETARIO: HOSPITAL UNIVERSITARIO VIRGEN MACARENA

CIF: Q 9150013 B

ARQUITECTO: RAQUEL HERNÁNDEZ ALONSO

Nº 5.489 COAS

PLANO:
TRABAJOS PREVIOS Y DEMOLICIONES 2.
PLANTA SEMISÓTANO.


PLANO Nº

C2

Sustituye a:

ENE-23

A3 ESCALA 1/50

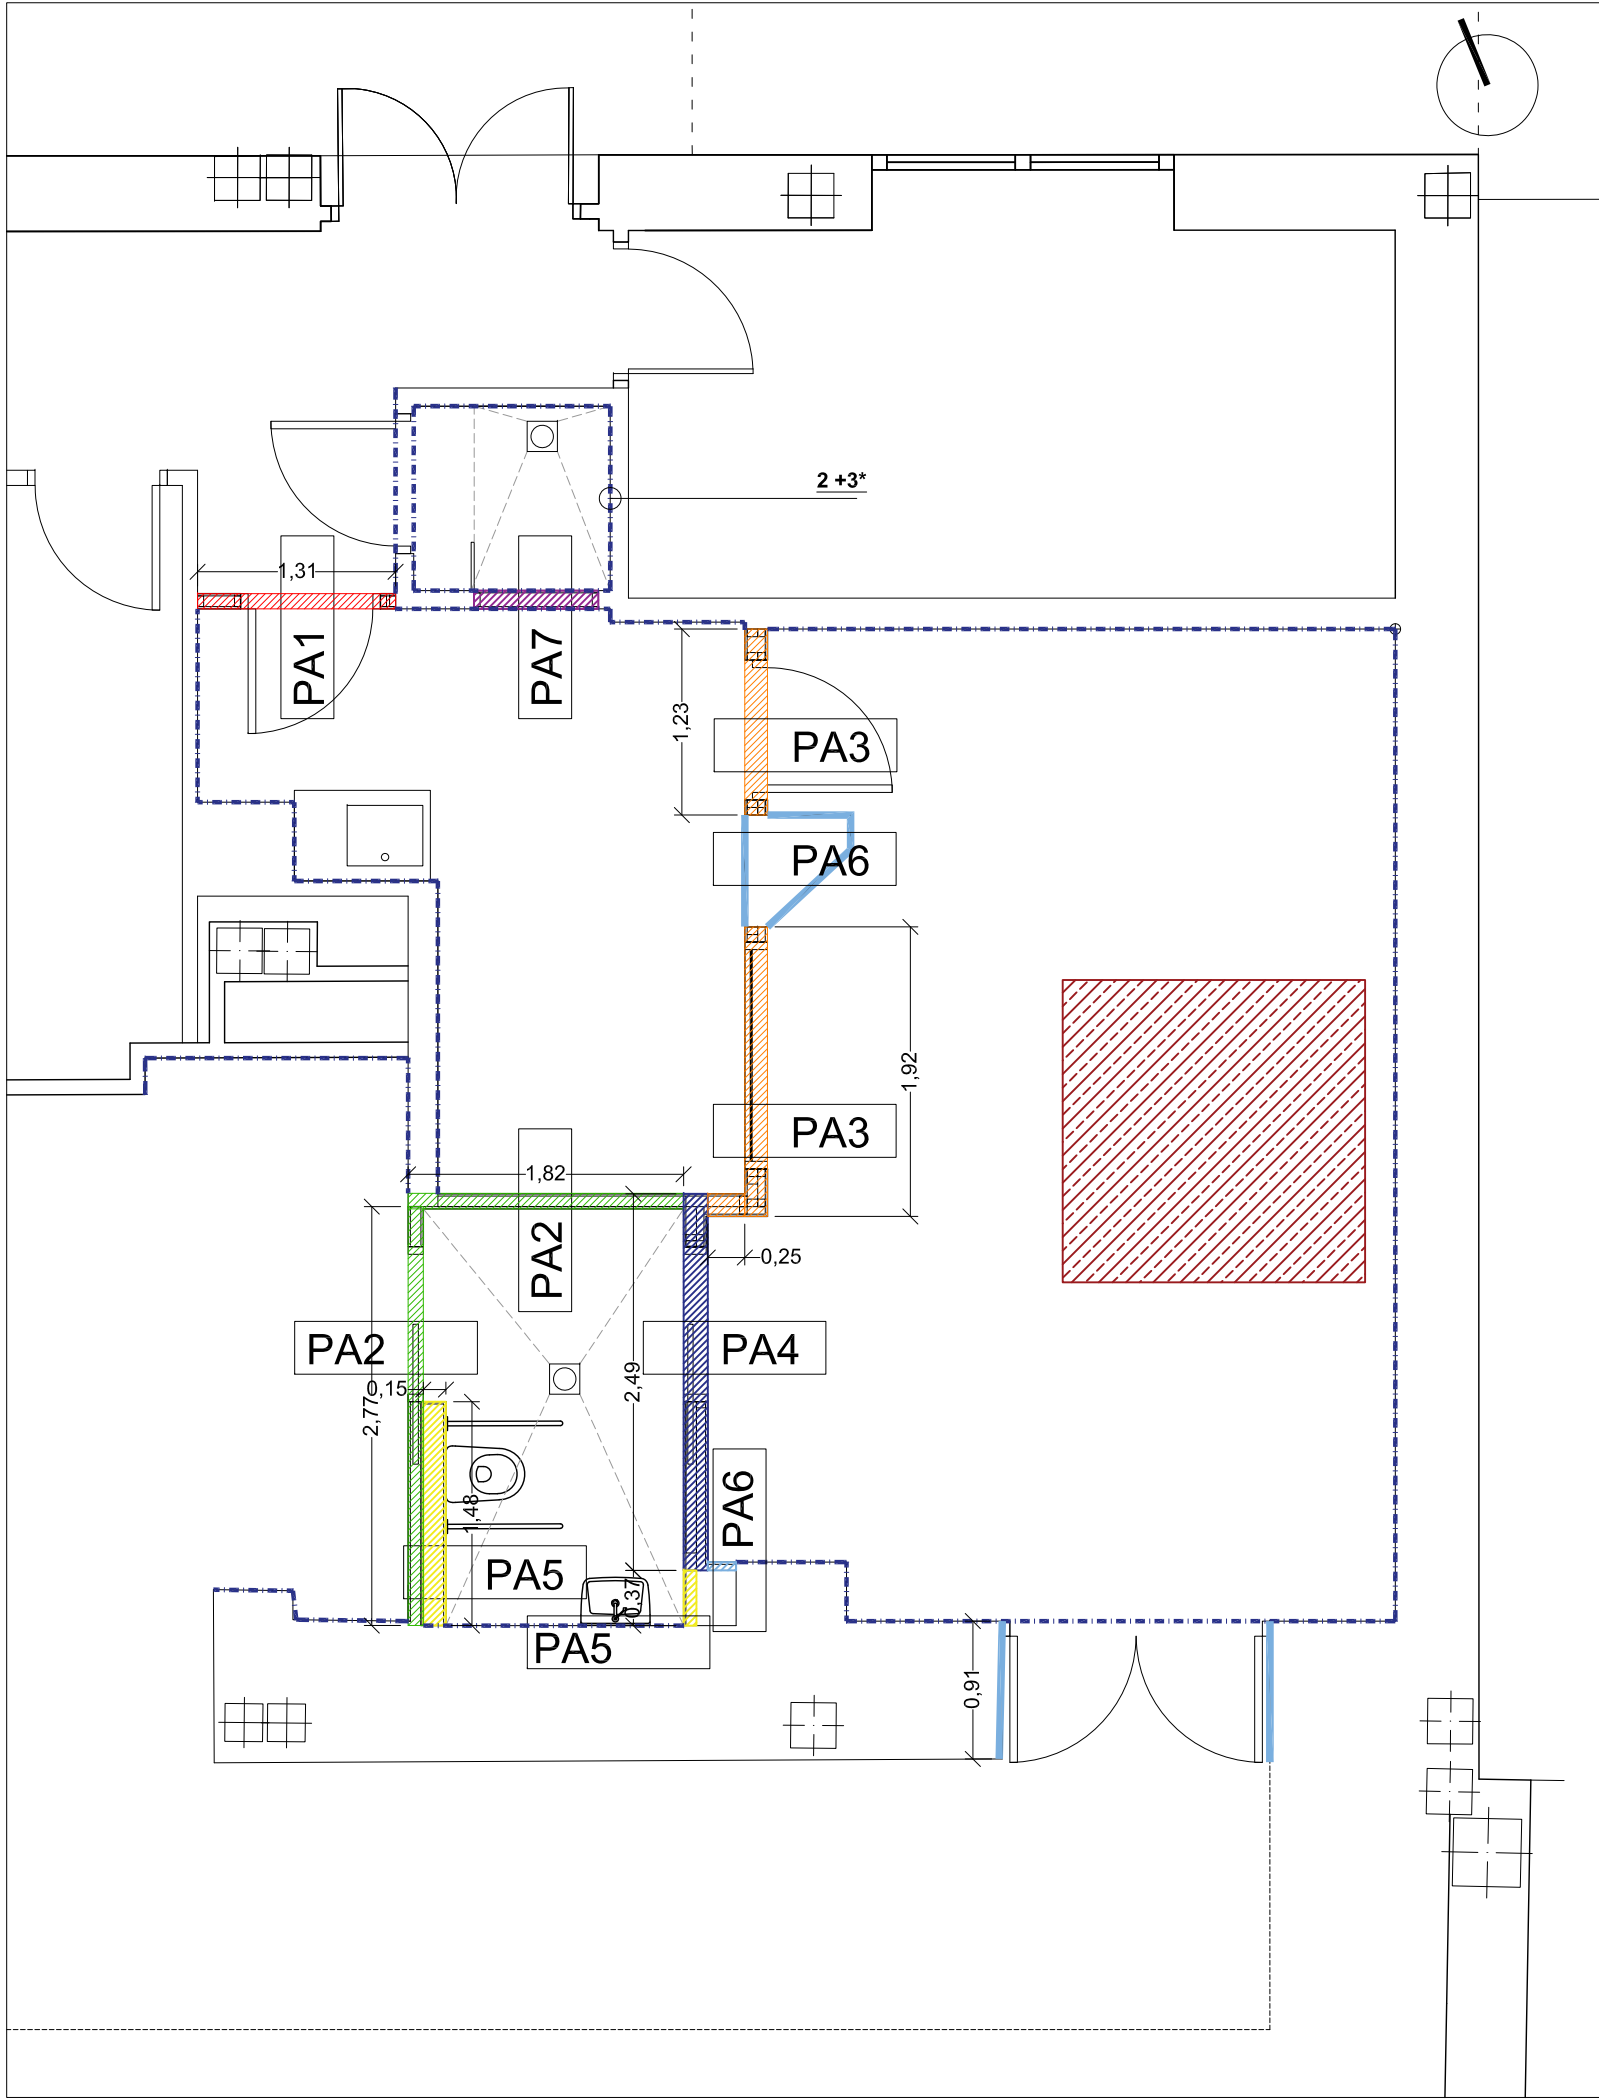


LEYENDA ALBAÑILERÍA.


- PA1.- TABIQUE SIMPLE YESO LAMINADO 15+90(AISLAMIENTO ACÚSTICO 60mm) +15, INCLUSO BANDA ESTANQUEIDAD ACÚSTICA PERIMETRAL (CTE DB-HR)
 - PA2.- TABIQUE SIMPLE YESO LAMINADO (UNA CARA HIDRÓFUGA) 15(WA)+90 (AISLAMIENTO ACÚSTICO e:60 mm) +15, INCLUSO BANDA ESTANQUEIDAD ACÚSTICA PERIMETRAL (CTE DB-HR).
 - PA3.- TABIQUE MULTIPLE YESO LAMINADO _INT.SALA EXAMEN15+46+Lámina de plomo e:2mm+ 2X90 (AISLAMIENTO ACÚSTICO e:60 mm)+ 15_EXT. SALA CONTROL
 - PA4.- TABIQUE MÚLTIPLE YESO LAMINADO _INST. SALA EXAMEN 15+46+46+Lámina de plomo e:2 mm +2x70 (AISLAMIENTO ACÚSTICOe:60 mm)+15(WA) _ASEO
 - PA5.- TABIQUE SIMPLE YESO LAMINADO EMPARCHADO 15(WA)+46 (TANQUE INODORO Y OTROS.
 - PA6.- TABIQUE SIMPLE YESO LAMINADO EMPARCHADO 15+46.
 - PA7.- TABIQUE SIMPLE YESO LAMINADO (UNA CARA HIDRÓFUGA) 15(WA)+70 (AISLAMIENTO ACÚSTICO e:60 mm) +15, INCLUSO BANDA ESTANQUEIDAD ACÚSTICA PERIMETRAL (CTE DB-HR).
- Preparación de paredes previo para aplicación de revestimiento vinílico/pintura:

- 1.- Eliminación de gotelé.
- 2.- Aplicación de guarnecido de yeso.
- 3.- Enlucido de perlita.

 ZONA DE ANCLAJE DEL EQUIPO.
En caso de no poder anclar 10 cm en hormigón el perno, SE CONSULTARÁ LA FIJACIÓN CON LA EMPRESA INSTALADORA DEL NUEVO EQUIPO TELEMANDO.
LA SOLUCIÓN DEBERÁ SER APROBADA POR LA EMPRESA INSTALADORA.




BASTIDOR PARA ANCLAJE DEL EQUIPO

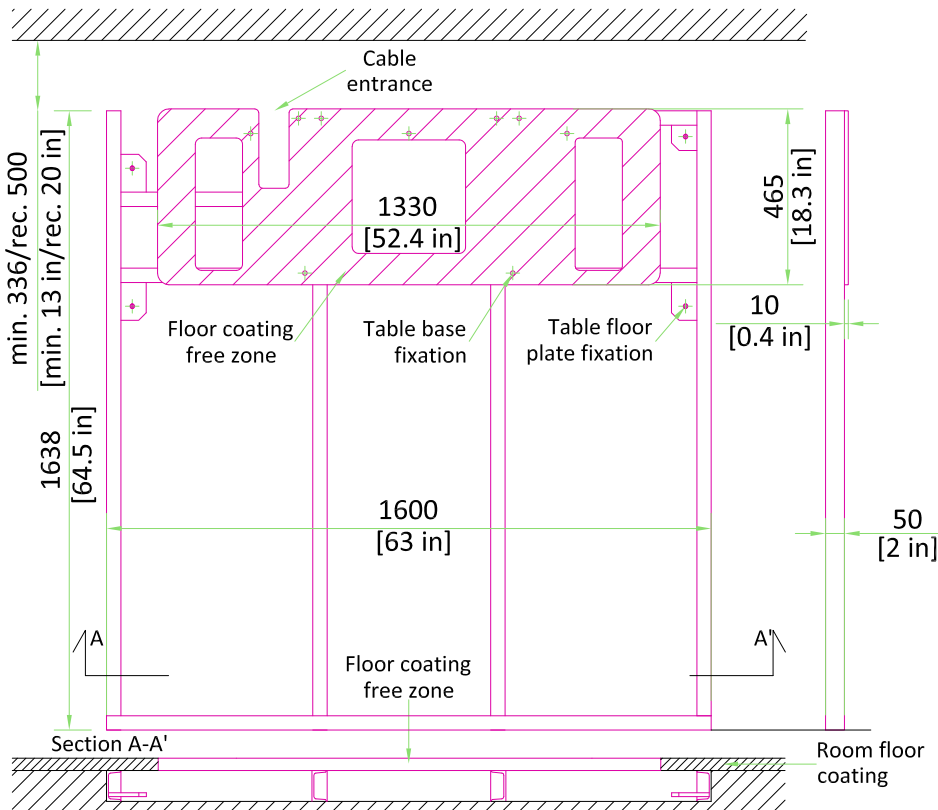

-Floor plate delivered with the equipment, fixation parts are locally supplied.
-Floor in baseplate area must be smooth, with deviations of no more than 1.5mm [1/16 in]

SCALE 1:20

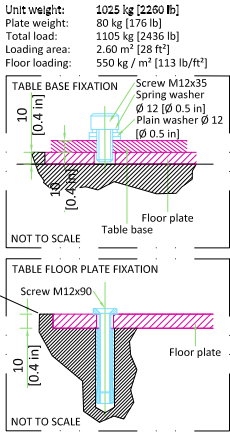

PROYECTO BÁSICO Y DE EJECUCIÓN DE REFORMA PARA SUSTITUCIÓN DEL EQUIPO TELEMANDO EXISTENTE EN LA SALA 7 DEL SERVICIO DE RADIOLOGÍA SITUADO EN LA PLANTA SEMISÓTANO DEL HOSPITAL UNIVERSITARIO VIRGEN MACARENA.
AVDA. DOCTOR FEDRIANI Nº 3. SEVILLA (SEVILLA).



PROPIETARIO: HOSPITAL UNIVERSITARIO VIRGEN MACARENA
CIF: Q 9150013 B
ARQUITECTO: RAQUEL HERNÁNDEZ ALONSO
Nº 5.489 COAS

PLANO:
ALBAÑILERÍA


PLANO Nº

C3

Sustituye a:

ENE-23

A3 ESCALA 1/50

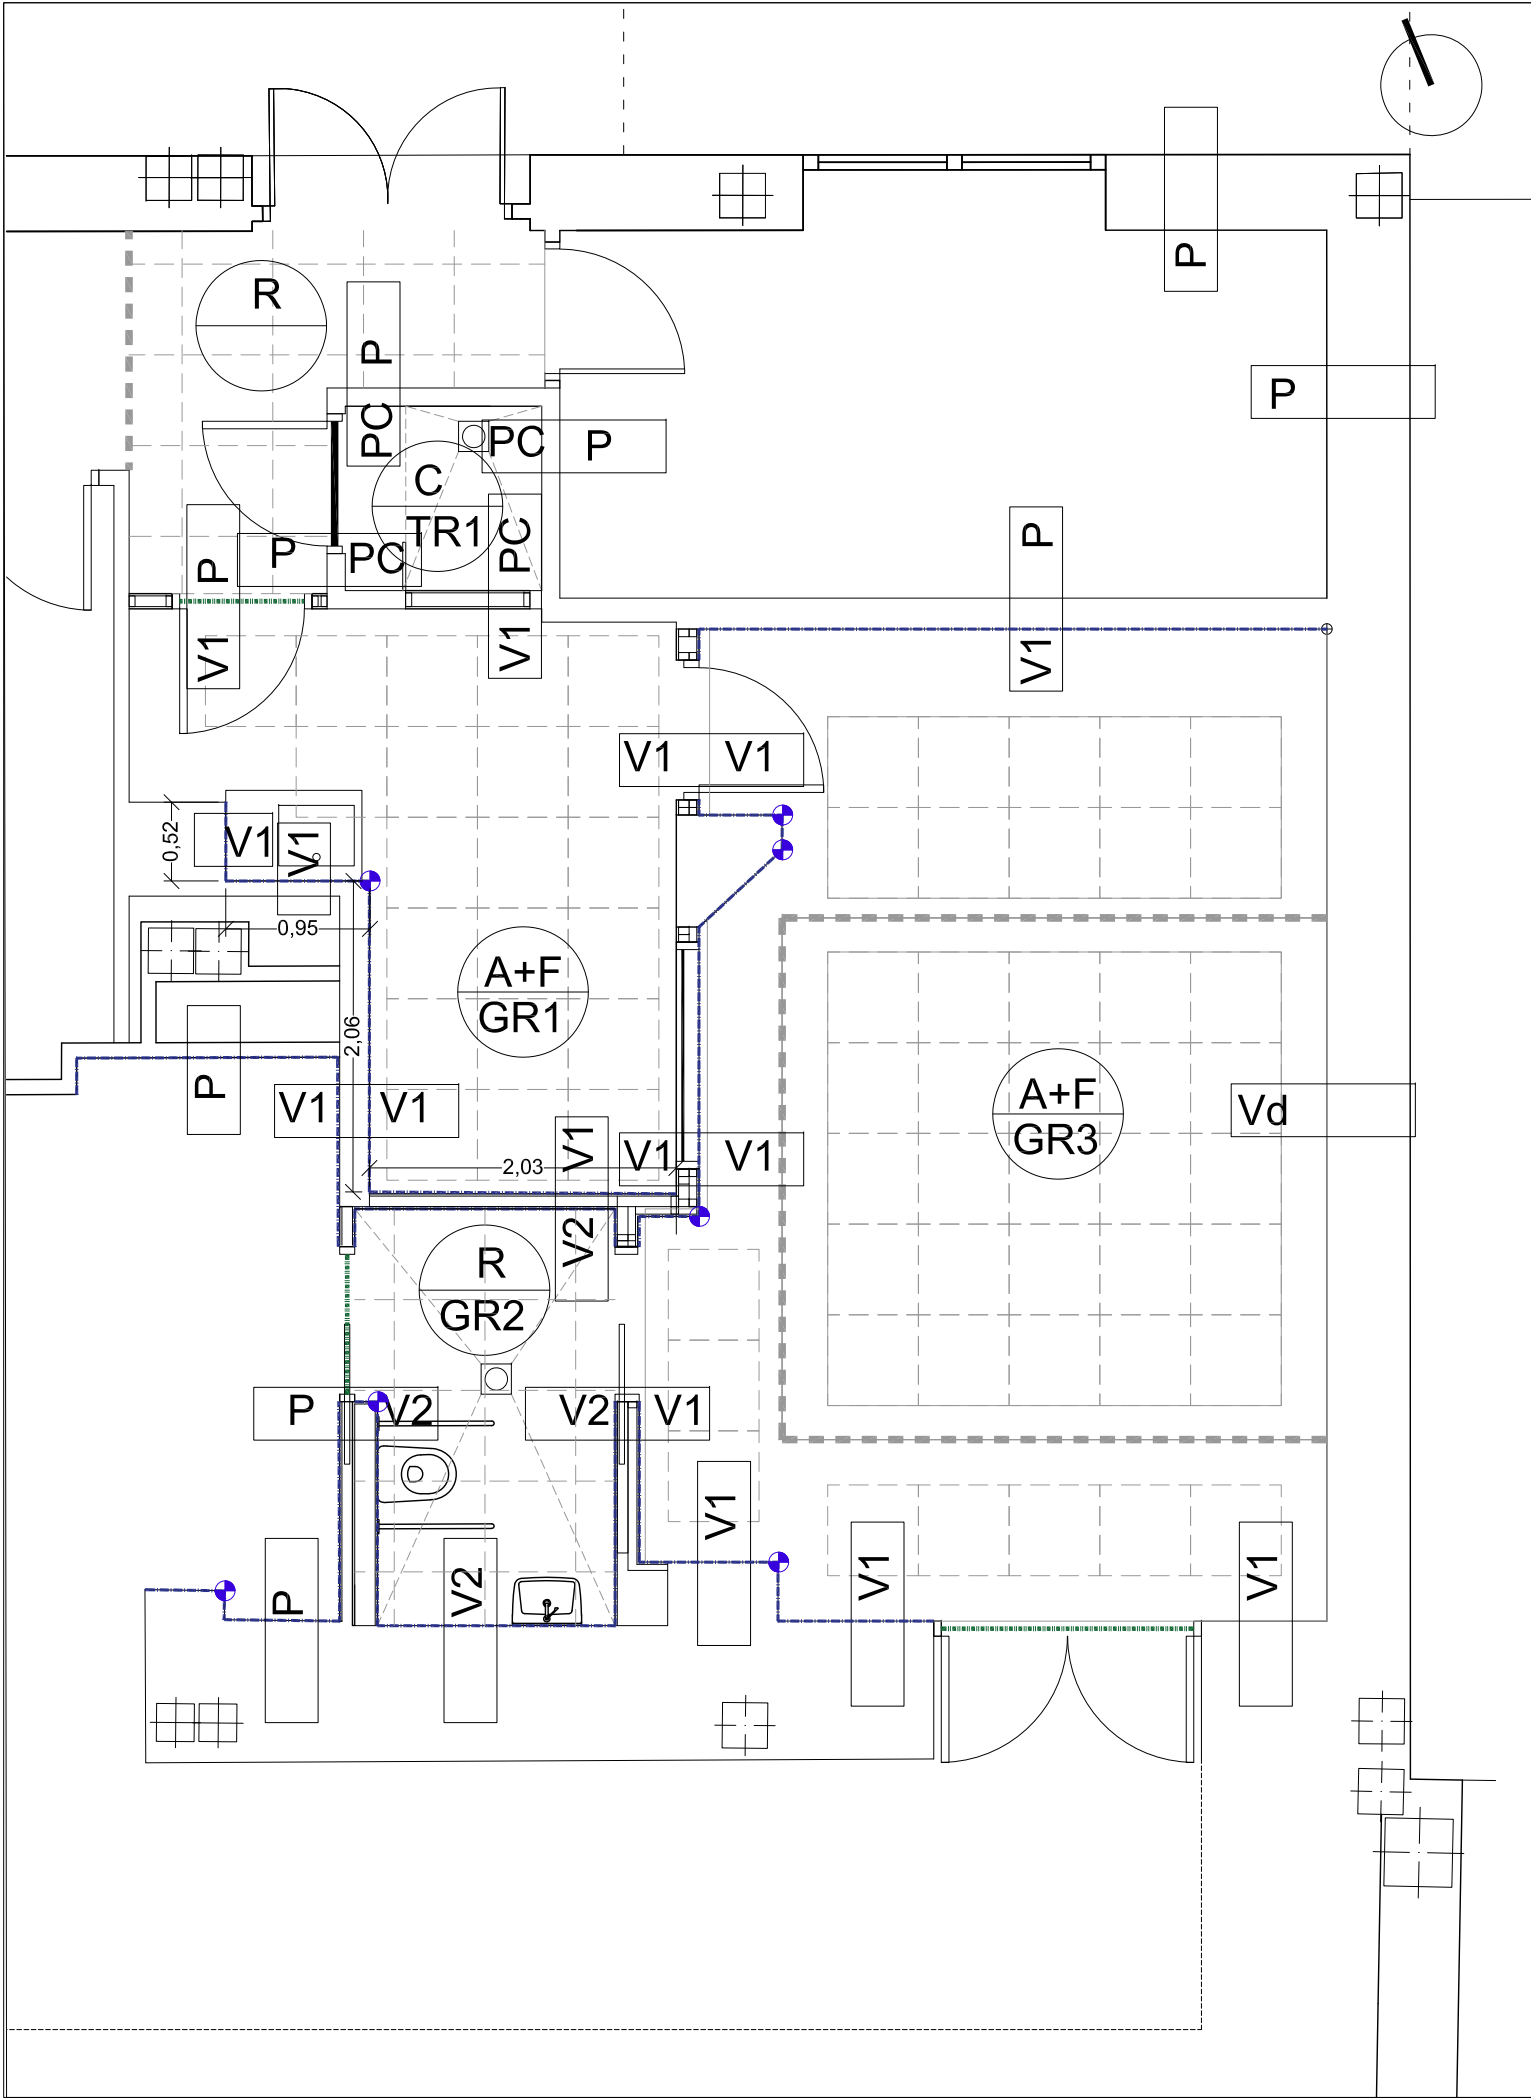

LEYENDA ACABADOS.

Paramentos verticales

- P Pintura plástica lisa.
- V1 Revestimiento vinílico Bs1, d0. Acabado Standard.
- V2 Revestimiento vinílico Bs1, d0. Acabado Protect
- Vd Revestimiento vinílico Bs1, d0 Impresión digital.
- PC Revestimiento policarbonato. Decochoc de GERFLOR o equivalente
- Zócalo revestimiento policarbonato. Revestimiento policarbonato. Decochoc de GERFLOR o equivalente, Color Alum 0031 h: 1,30 m + remate superior aluminio.
- Esquinero protección policarbonato.

Techos

- C Falso techo continuo de yeso laminado (WA) Placa resistente al agua.
- R Falso techo registrable, vinilo Bs1,d0. Perfilera T15 15 mm. (Estrecha) Aprobada por la D.F
- RP Reposición falso techo registrable equivalente al existente.
- A Falso techo registrable acústico, microperforación cuadrada. Perfilera T15 15 mm. (Estrecha) Aprobada por la D.F
- F Fajeado perimetral formado por techo continuo de yeso laminado



- Modulación techo registrable.
- Tabica (Placa vertical yeso laminado)
- Registro estanco en falso techo.

Solerías

- GR1 Pavimento vinílico flexible Homogeneo GRANIT de la marca TARKETTT o equivalente. Resbaladidad CTE DB SUA. Clase 2. Rodapié en el perímetro en aluminio de 10 cm.
- GR2 Pavimento vinílico flexible Homogeneo GRANIT de la marca TARKETTT o equivalente. Resbaladidad CTE DB SUA. Clase 2. Terminación 1/2 caña en el encuentro con el perímetro.
- GR3 Pavimento vinílico flexible Homogeneo de seguridad antideslizanteTARASAFE ULTRA H2O de la marca GERFLOR o equivalente. Resbaladidad CTE DB SUA. Clase 3. Terminación 1/2 caña en el encuentro con el perímetro.
- TR1 Separador entre pavimentos de acero inoxidable.
- T Tope protección para puerta.

PROYECTO BÁSICO Y DE EJECUCIÓN DE REFORMA PARA SUSTITUCIÓN DEL EQUIPO TELEMANDO EXISTENTE EN LA SALA 7 DEL SERVICIO DE RADIOLOGÍA SITUADO EN LA PLANTA SEMISÓTANO DEL HOSPITAL UNIVERSITARIO VIRGEN MACARENA. AVDA. DOCTOR FEDRIANI Nº 3. SEVILLA (SEVILLA).



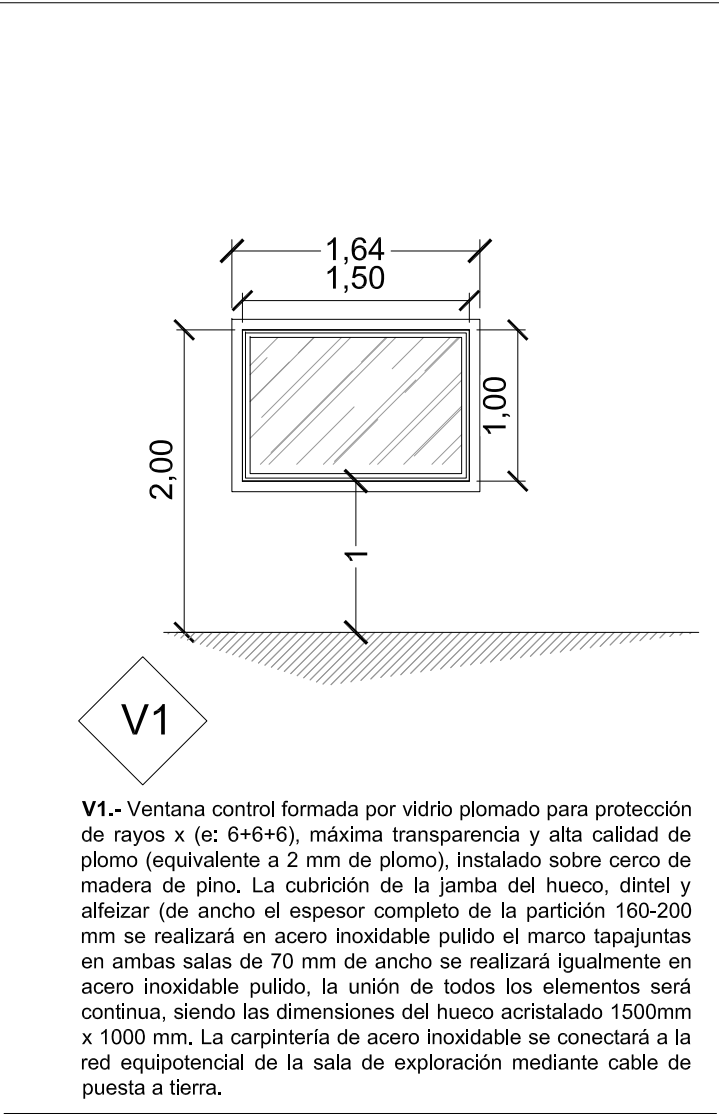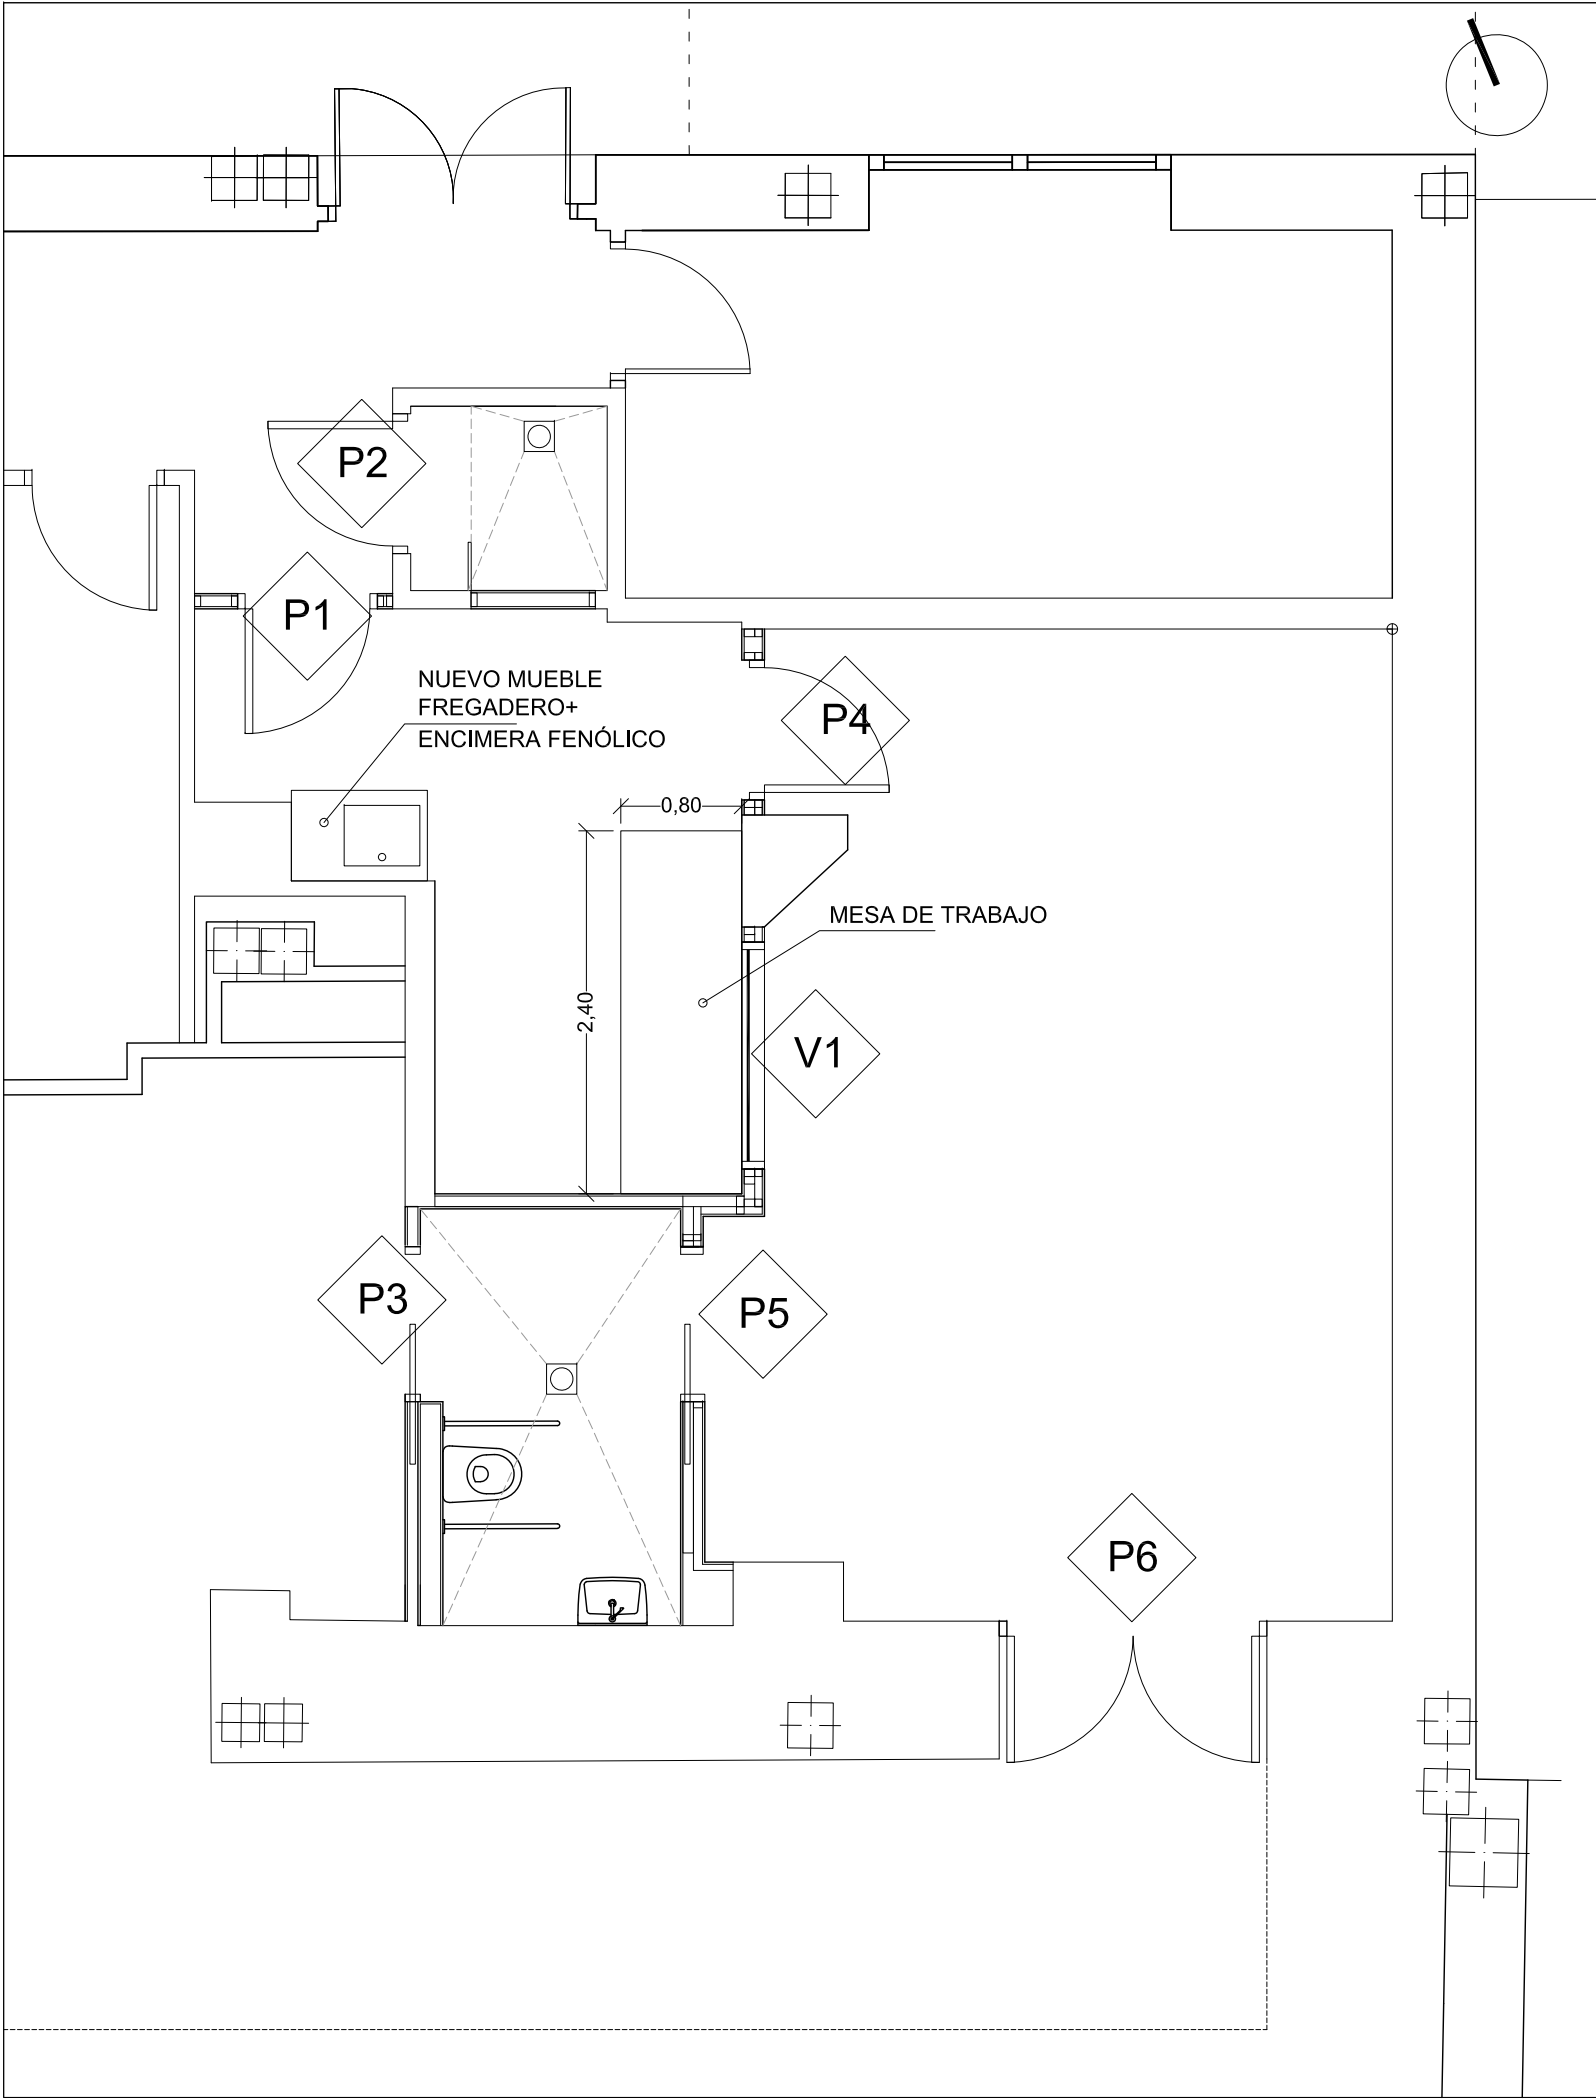




MUY IMPORTANTE
COMPROBAR DIMENSIONES EN OBRA




PROYECTO BÁSICO Y DE EJECUCIÓN DE REFORMA PARA SUSTITUCIÓN DEL EQUIPO TELEMANDO EXISTENTE EN LA SALA 7 DEL SERVICIO DE RADIOLOGÍA SITUADO EN LA PLANTA SEMISÓTANO DEL HOSPITAL UNIVERSITARIO VIRGEN MACARENA.
AVDA. DOCTOR FEDRIANI Nº 3. SEVILLA (SEVILLA).



PROPIETARIO: HOSPITAL UNIVERSITARIO VIRGEN MACARENA
CIF: Q 9150013 B
ARQUITECTO: RAQUEL HERNÁNDEZ ALONSO
Nº 5.489 COAS

PLANO Nº	C5
Sustituye a:	ENE-23
PLANO:	CARPINTERÍA 1.
	REFERENCIA CARPINTERÍA.
	A3 ESCALA 1/50

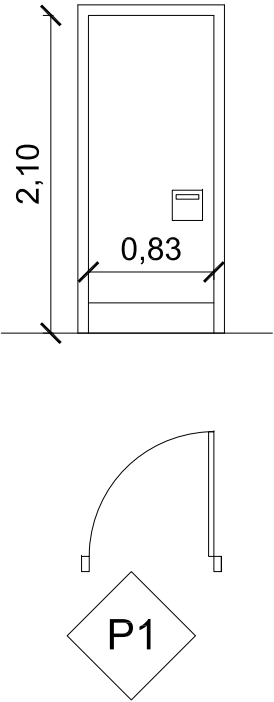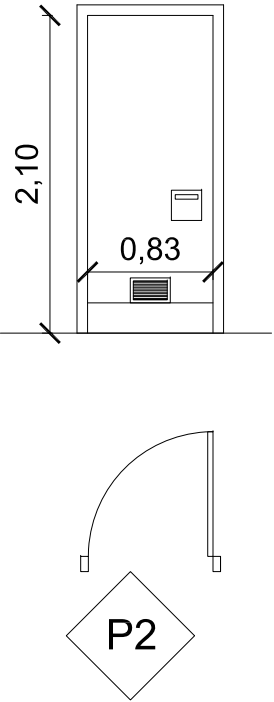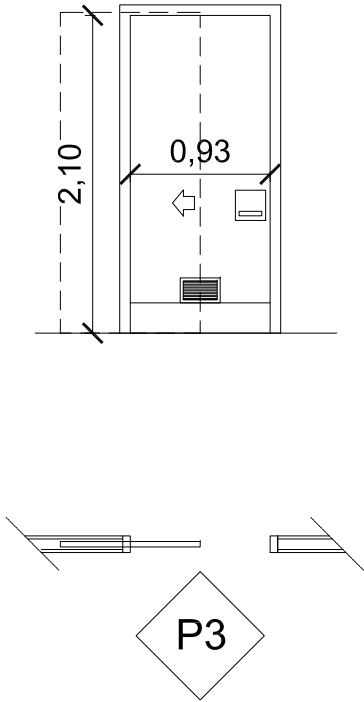 1 UNIDAD. P1.- Puerta de paso de 1 hoja ciega abatible normalizada de 45 mm de espesor, trillaje macizo con revestimiento a dos caras de tablero aglomerado aligerado, tipo DM-1 de 40 mm de espesor, embonado perimetral con madera maciza y revestido a dos caras y canteada a 4 cantos con chapa de resinas termoendurecidas a alta presión de 3mm, tipo Trespa o equivalente de color RAL a elegir por la D.F, protección metálica inferior en ambas caras de cada hoja h: 0,20 m. Dimensiones de paso 0,83 m x 2,10 m. <u>CERCO</u> COLOR:TITANIO MODELO: RAPID-STAND TAPAJUNTAS: TITANIO <u>PUERTA(HOJA)</u> CANTOS: ENRASADOS MADERA MACIZA DE HAYA GROSOR 45 mm MODELO: TECNIC 3 COLOR: POLYREY B068 BLANC CHAMONIX FA (GROSOR 3 mm) o a elección de la D.F ZÓCALOS: ACERO INOX (20 cm). 2 CARAS PERNIOS: 4 ud. por ud. de puerta Sistema autocierre. Seguridad y cierre con manivela que tendrá un escudo cuadrado de acero inoxidable y la manilla antienganche ("U"). Cancelación mediante llave (bombillos amaestrar). RECUBRIMIENTO BIOCIDA.		 1 UNIDAD. P2.- Puerta de paso de 1 hoja ciega abatible normalizada de 45 mm de espesor, trillaje macizo con revestimiento a dos caras de tablero aglomerado aligerado, tipo DM-1 de 40 mm de espesor, embonado perimetral con madera maciza y revestido a dos caras y canteada a 4 cantos con chapa de resinas termoendurecidas a alta presión de 3mm, tipo Trespa o equivalente de color RAL a elegir por la D.F, protección metálica inferior en ambas caras de cada hoja h: 0,20 m. Dimensiones de paso 0,83 m x 2,10 m. Rejilla para ventilación inferior según gráfico. <u>CERCO</u> COLOR:TITANIO MODELO: RAPID-STAND TAPAJUNTAS: TITANIO <u>PUERTA(HOJA)</u> CANTOS: ENRASADOS MADERA MACIZA DE HAYA GROSOR 45 mm MODELO: TECNIC 3 COLOR: POLYREY B068 BLANC CHAMONIX FA (GROSOR 3 mm) o a elección de la D.F ZÓCALOS: ACERO INOX (20 cm). 2 CARAS PERNIOS: 4 ud. por ud. de puerta Sistema autocierre. Seguridad y cierre con manivela que tendrá un escudo cuadrado de acero inoxidable y la manilla antienganche ("U"). Cancelación mediante llave (bombillos amaestrar). RECUBRIMIENTO BIOCIDA.		 1 UNIDAD. P3.- Puerta de paso de 1 hoja ciega corredera normalizada de 45 mm de espesor, trillaje macizo con revestimiento a dos caras de tablero aglomerado aligerado, tipo DM-1 de 40 mm de espesor, embonado perimetral con madera maciza y revestido a dos caras y canteada a 4 cantos con chapa de resinas termoendurecidas a alta presión de 3mm, tipo Trespa o equivalente de color RAL a elegir por la D.F, protección metálica inferior en ambas caras de cada hoja h: 0,20 m. Dimensiones de paso 0,93 x 2,10 m. <u>CERCO</u> COLOR:TITANIO MODELO: RAPID-STAND TAPAJUNTAS: TITANIO <u>PUERTA(HOJA)</u> CANTOS: ENRASADOS MADERA MACIZA DE HAYA GROSOR 45 mm MODELO: TECNIC 3 COLOR: POLYREY B068 BLANC CHAMONIX FA (GROSOR 3 mm) o a elección de la D.F ZÓCALOS: ACERO INOX (20 cm). 2 CARAS <u>Incluso herrajes para instalación corredera en interior de tabiquería de yeso laminado (casetoneto).</u> Rejilla de ventilación inferior. Seguridad y cierre con tirador que tendrá un escudo cuadrado de acero inoxidable y la manilla antienganche acabado en acero inoxidable vertical, cerradura accesible (DEC: Disabled, Elderly and Children), con las siguientes características: Desde el exterior, empujando se abre la puerta. Desde el interior, actuando con la manilla hacia arriba se bloquea el gancho (pico de loro) Desde el interior, actuando con la manilla hacia abajo se desbloquea el gancho (pico de loro). Rodillo permite apertura hacia al exterior o hacia el interior, de compresión universal. Cumpliendo Características e instalación según Decreto 293/2009, de 7 de julio, por el que se aprueba el Reglamento que regula las normas para la accesibilidad en las infraestructuras, el urbanismo, la edificación y el transporte en Andalucía Señalización OCUPADO en color rojo, y LIBRE en color verde Apertura de emergencia con destornillador o moneda KIT BRAILLE RECUBRIMIENTO BIOCIDA Cumpliendo Características e instalación según Decreto 293/2009, de 7 de julio, por el que se aprueba el Reglamento que regula las normas para la accesibilidad en las infraestructuras, el urbanismo, la edificación y el transporte en Andalucía. Cancelación mediante llave (bombillos amaestrar). RECUBRIMIENTO BIOCIDA.		MUY IMPORTANTE COMPROBAR DIMENSIONES EN OBRA	PROYECTO BÁSICO Y DE EJECUCIÓN DE REFORMA PARA SUSTITUCIÓN DEL EQUIPO TELEMANDO EXISTENTE EN LA SALA 7 DEL SERVICIO DE RADIOLOGÍA SITUADO EN LA PLANTA SEMISÓTANO DEL HOSPITAL UNIVERSITARIO VIRGEN MACARENA. AVDA: DOCTOR FEDRIANI Nº 3. SEVILLA (SEVILLA). PROPIETARIO: HOSPITAL UNIVERSITARIO VIRGEN MACARENA CIF: Q 9150013 B ARQUITECTO: RAQUEL HERNÁNDEZ ALONSO Nº 5.489 COAS	PLANO Nº C6 Sustituye a: ENE-23 PLANO: CARPINTERÍA 2. A3 ESCALA 1/50
---	--	--	--	--	--	--	---	---

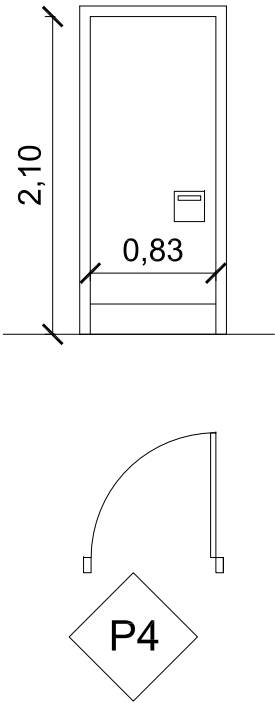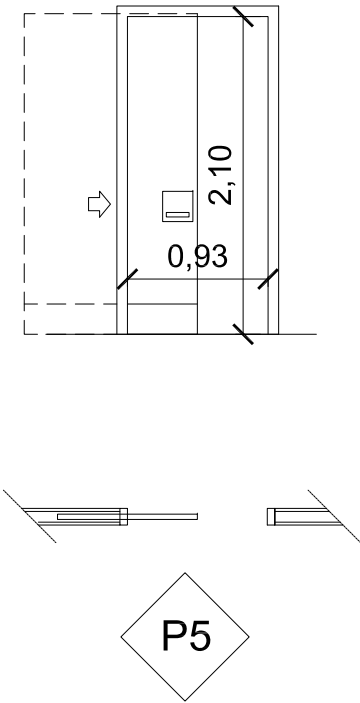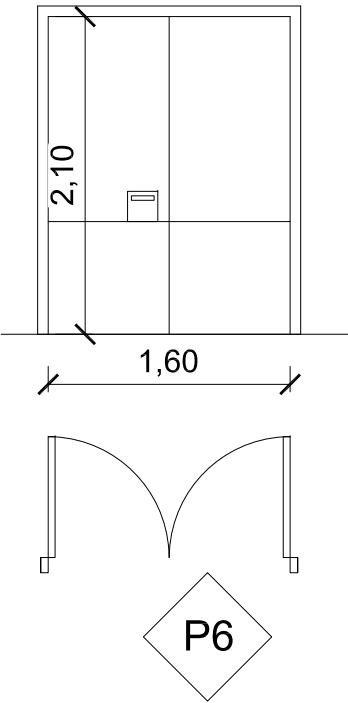
	 1 UNIDAD. P4.- Puerta de paso de 1 hoja ciega abatible normalizada de 45 mm de espesor, emplomada 2 mm Pb trillaje macizo con revestimiento a dos caras de tablero aglomerado aligerado, tipo DM-1 de 40 mm de espesor, embonado perimetral con madera maciza y revestido a dos caras y canteada a 4 cantos con chapa de resinas termoendurecidas a alta presión de 3mm, tipo Trespa o equivalente de color RAL a elegir por la D.F, protección metálica inferior en ambas caras de cada hoja h: 0,20 m. Dimensiones de paso 0,83 m x 2,10 m. CERCO COLOR:TITANIO MODELO: RAPID-STAND TAPAJUNTAS: TITANIO <u>PUERTA(HOJA)</u> CANTOS: ENRASADOS MADERA MACIZA DE HAYA GROSOR 45 mm MODELO: TECNIC 3 COLOR: POLYREY B068 BLANC CHAMONIX FA (GROSOR 3 mm) o a elección de la D.F ZÓCALOS: ACERO INOX (20 cm). 2 CARAS PERNIOS: 4 ud. por ud. de puerta Sistema autocierre. Seguridad y cierre con manivela que tendrá un escudo cuadrado de acero inoxidable y la manilla antienganche ("U"). Cancelación mediante llave (bombillos amaestrar). RECUBRIMIENTO BIOCIDA.	 1 UNIDAD. P5.-Puerta de paso de 1 hoja <u>ciega corredera</u> normalizada de 45 mm de espesor, emplomada 2 mm Pb, trillaje macizo con revestimiento a dos caras de tablero aglomerado aligerado, tipo DM-1 de 40 mm de espesor, embonado perimetral con madera maciza y revestido a dos caras y canteada a 4 cantos con chapa de resinas termoendurecidas a alta presión de 3mm, tipo Trespa o equivalente de color RAL a elegir por la D.F, protección metálica inferior en ambas caras de cada hoja h: 0,20 m. Dimensiones de paso 0,93 m x 2,10 m. <u>CERCO</u> COLOR:TITANIO RAPID-STAND TAPAJUNTAS: TITANIO <u>PUERTA(HOJA)</u> CANTOS: ENRASADOS MADERA MACIZA DE HAYA GROSOR 45 mm MODELO: TECNIC 3 COLOR: POLYREY B068 BLANC CHAMONIX FA (GROSOR 3 mm) o a elección de la D.F ZÓCALOS: ACERO INOX (20 cm). 2 CARAS <u>Incluso herrajes para instalación corredera en interior de tabiquería de yeso laminado (casetoneto).</u> Seguridad y cierre con tirador que tendrá un escudo cuadrado de acero inoxidable y la manilla antienganche acabado en acero inoxidable vertical, cerradura accesible (DEC: Disabled, Elderly and Children), con las siguientes características: Desde el exterior, empujando se abre la puerta. Desde el interior, actuando con la manilla hacia arriba se bloquea el gancho (pico de loro) Desde el interior, actuando con la manilla hacia abajo se desbloquea el gancho (pico de loro). Rodillo permite apertura hacia al exterior o hacia el interior, de compresión universal. Cumpliendo Características e instalación según Decreto 293/2009, de 7 de julio, por el que se aprueba el Reglamento que regula las normas para la accesibilidad en las infraestructuras, el urbanismo, la edificación y el transporte en Andalucía Cancelación mediante llave (bombillos amaestrar). RECUBRIMIENTO BIOCIDA.	 1 UNIDAD. P6.- Puerta de paso de 2 hojas ciega abatibles (hueco de paso 1,60 m) normalizada de 45 mm de espesor, emplomada 2 mm Pb , trillaje macizo con revestimiento a dos caras de tablero aglomerado aligerado, tipo DM-1 de 40 mm de espesor, embonado perimetral con madera maciza y revestido a dos caras y canteada a 4 cantos con chapa de resinas termoendurecidas a alta presión de 3mm, tipo Trespa o equivalente de color RAL a elegir por la D.F, protección metálica inferior en ambas caras de cada hoja h: 0,80 m. Dimensiones de paso 1,60 m x 2,10 m. <u>CERCO</u> COLOR:TITANIO MODELO: RAPID-STAND TAPAJUNTAS: TITANIO <u>PUERTA(HOJA)</u> CANTOS: ENRASADOS MADERA MACIZA DE HAYA GROSOR 45 mm MODELO: TECNIC 3 COLOR: POLYREY B068 BLANC CHAMONIX FA (GROSOR 3 mm) o a elección de la D.F ZÓCALOS: ACERO INOX (20 cm). 2 CARAS PERNIOS: 4 ud. por ud. de puerta Sistema autocierre. Seguridad y cierre con manivela que tendrá un escudo cuadrado de acero inoxidable y la manilla antienganche ("U"). Cancelación mediante llave (bombillos amaestrar). RECUBRIMIENTO BIOCIDA.	
--	--	--	---	--

MUY IMPORTANTE
COMPROBAR DIMENSIONES EN OBRA



PROYECTO BÁSICO Y DE EJECUCIÓN DE REFORMA PARA SUSTITUCIÓN DEL EQUIPO TELEMANDO EXISTENTE EN LA SALA 7 DEL SERVICIO DE RADIOLOGÍA SITUADO EN LA PLANTA SEMISÓTANO DEL HOSPITAL UNIVERSITARIO VIRGEN MACARENA.
AVDA: DOCTOR FEDRIANI Nº 3. SEVILLA (SEVILLA).

PROPIETARIO: HOSPITAL UNIVERSITARIO VIRGEN MACARENA CIF: Q 9150013 B ARQUITECTO: RAQUEL HERNÁNDEZ ALONSO Nº 5.489 COAS	PLANO N° C7 Sustituye a: ENE-23
CARPINTERÍA 3. EMPLOMADOS.	A3 ESCALA 1/50

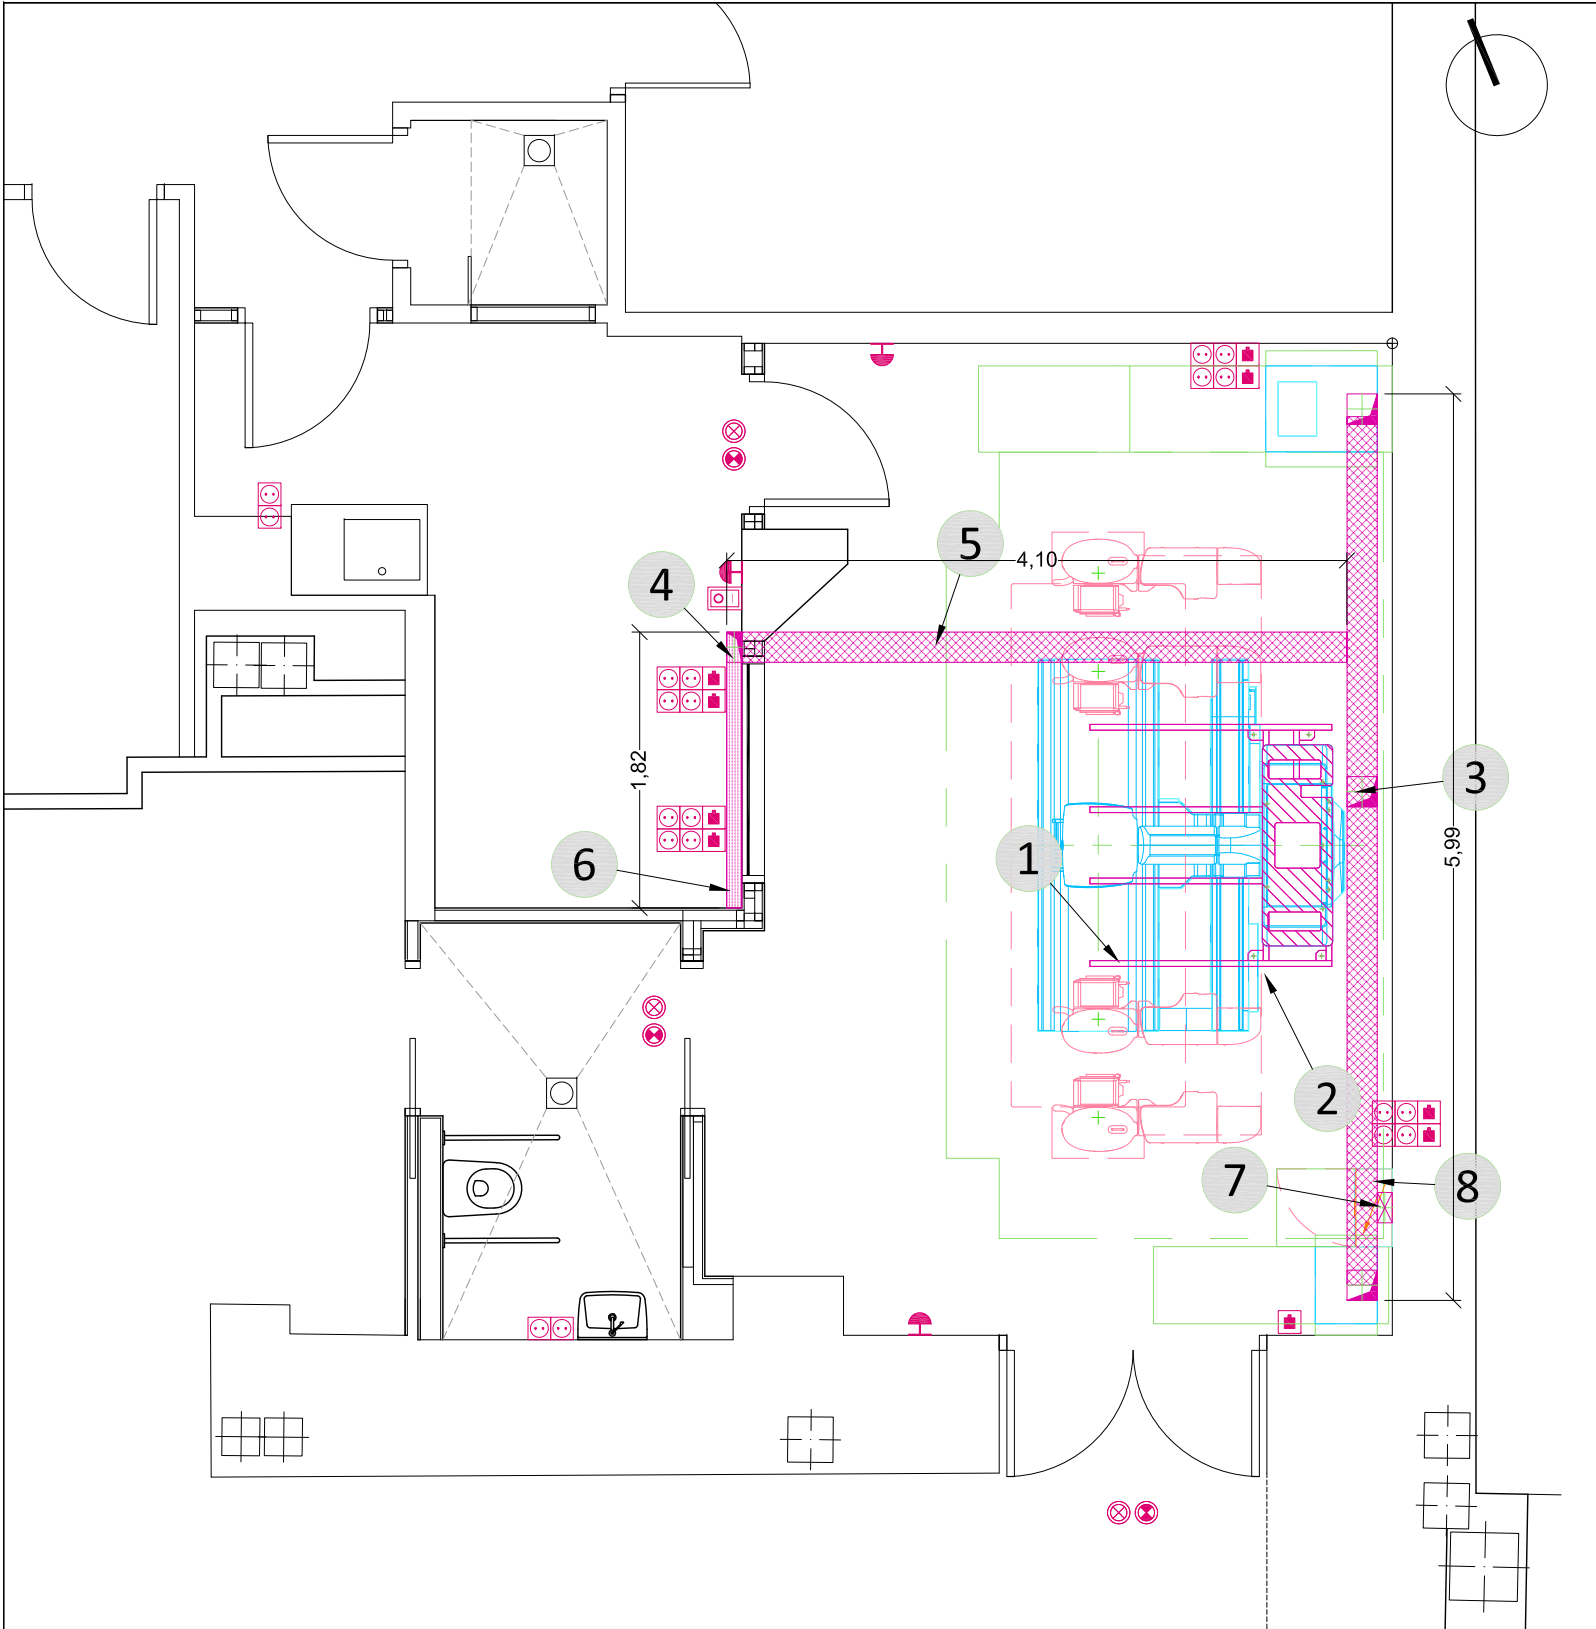


1. BASTIDOR FIJACIÓN ANCLAJE.
2. PLACA ANCLAJE
3. SALIDA DE CABLES EN SUELO DESDE CANALETA 200X200.
4. SALIDA DE CABLES EN SUELO DESDE CANALETA 200X100.
5. CANALETA EMPOTRADA EN SUELO DIMENSIONES 200X80 mm.
6. CANALETA DE PARED HORIZONTAL 200X100 mm.
3. SALIDA EN SUELO 200X100 Y CANALETA VERTICAL CON 200X100 mm. h: 1,10 m
4. PDB (Power distribution box). CUADRO ELÉCTRICO DEL EQUIPO (VER ESQ. UNIFILAR).


LEYENDA INSTALACIÓN ELÉCTRICA

- Luz de Sistema ON - 24 V
- Luz de Rayos X ON - 24 V
L1- Sobre puertas de acceso a la sala de examen
L2 - Ubicada en la sala de examen visible desde cualquier parte de la sala.
- Toma de red RJ45
- Toma de corriente 16 A 230V+T
- Seta de emergencia del sistema, a 1,5 m sobre el nivel del suelo, junto a puertas de acceso con contacto doble para dos circuitos independientes. Segundo circuito dimensionado para 5A.
- Marcha-Paro del sistema, bloqueado cuando la electricidad este apagada, botones "ON" y "OFF" con luces indicadores (rojo=ON / verde=OFF) ubicado a 1.50 m sobre el nivel del suelo
- Bloque OFIMÁTICO empotrado constituido por base múltiple de tomas de corriente (4) y telecomunicaciones (2) para puesto de trabajo formada por 4 tomas de corriente de 16 A con puesta a tierra instaladas con cable de cobre de 2,5 mm2 de sección nominal y de 2 tomas RJ45, bajo tubos corrugados libre de halógenos. Conectado a instalación eléctrica existente.


- MÓDULO 1: 2 conectores RJ-45 de 8 contactos blindados
- MÓDULO 2: 2 tomas de SAI 16A/II+T

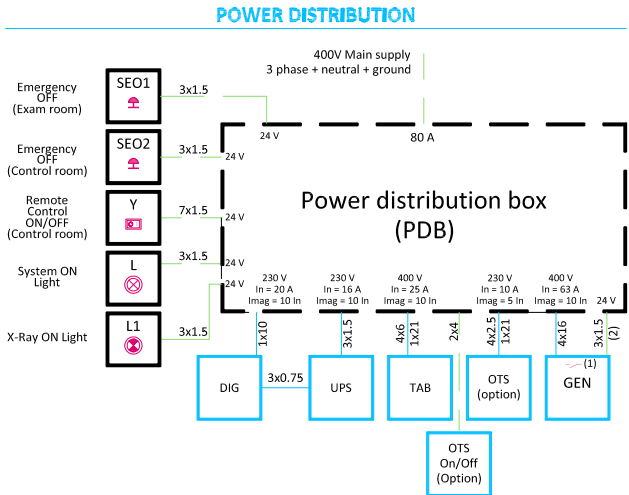

CANALETA EMPOTRADA EN EL SUELO
Detalle correspondiente a Zona fuera del ámbito de movimiento del gantry.(R)

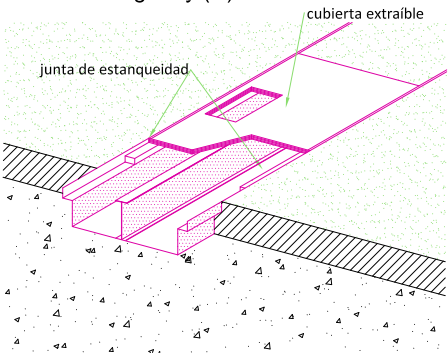

CANALETA ADOSADA A PARED

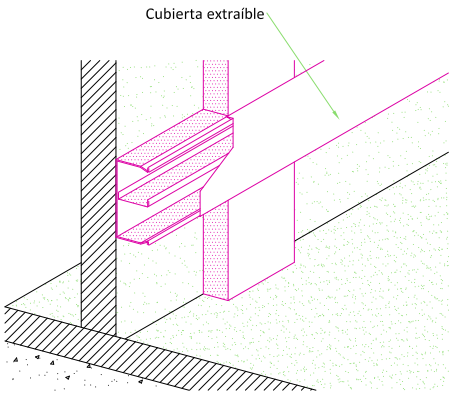

PROYECTO BÁSICO Y DE EJECUCIÓN DE REFORMA PARA SUSTITUCIÓN DEL EQUIPO TELEMANDO EXISTENTE EN LA SALA 7 DEL SERVICIO DE RADIOLOGÍA SITUADO EN LA PLANTA SEMISÓTANO DEL HOSPITAL UNIVERSITARIO VIRGEN MACARENA.

AVDA. DOCTOR FEDRIANI Nº 3. SEVILLA (SEVILLA).

PROPIETARIO: HOSPITAL UNIVERSITARIO VIRGEN MACARENA

CIF: Q 9150013 B

ARQUITECTO: RAQUEL HERNÁNDEZ ALONSO

Nº 5.489 COAS

PLANO:

INSTALACIÓN ELÉCTRICA.

GENERAL.

REQUERIMIENTOS DEL EQUIPO.

A3 ESCALA 1/50


PLANO Nº

11

Sustituye a:

ENE-23



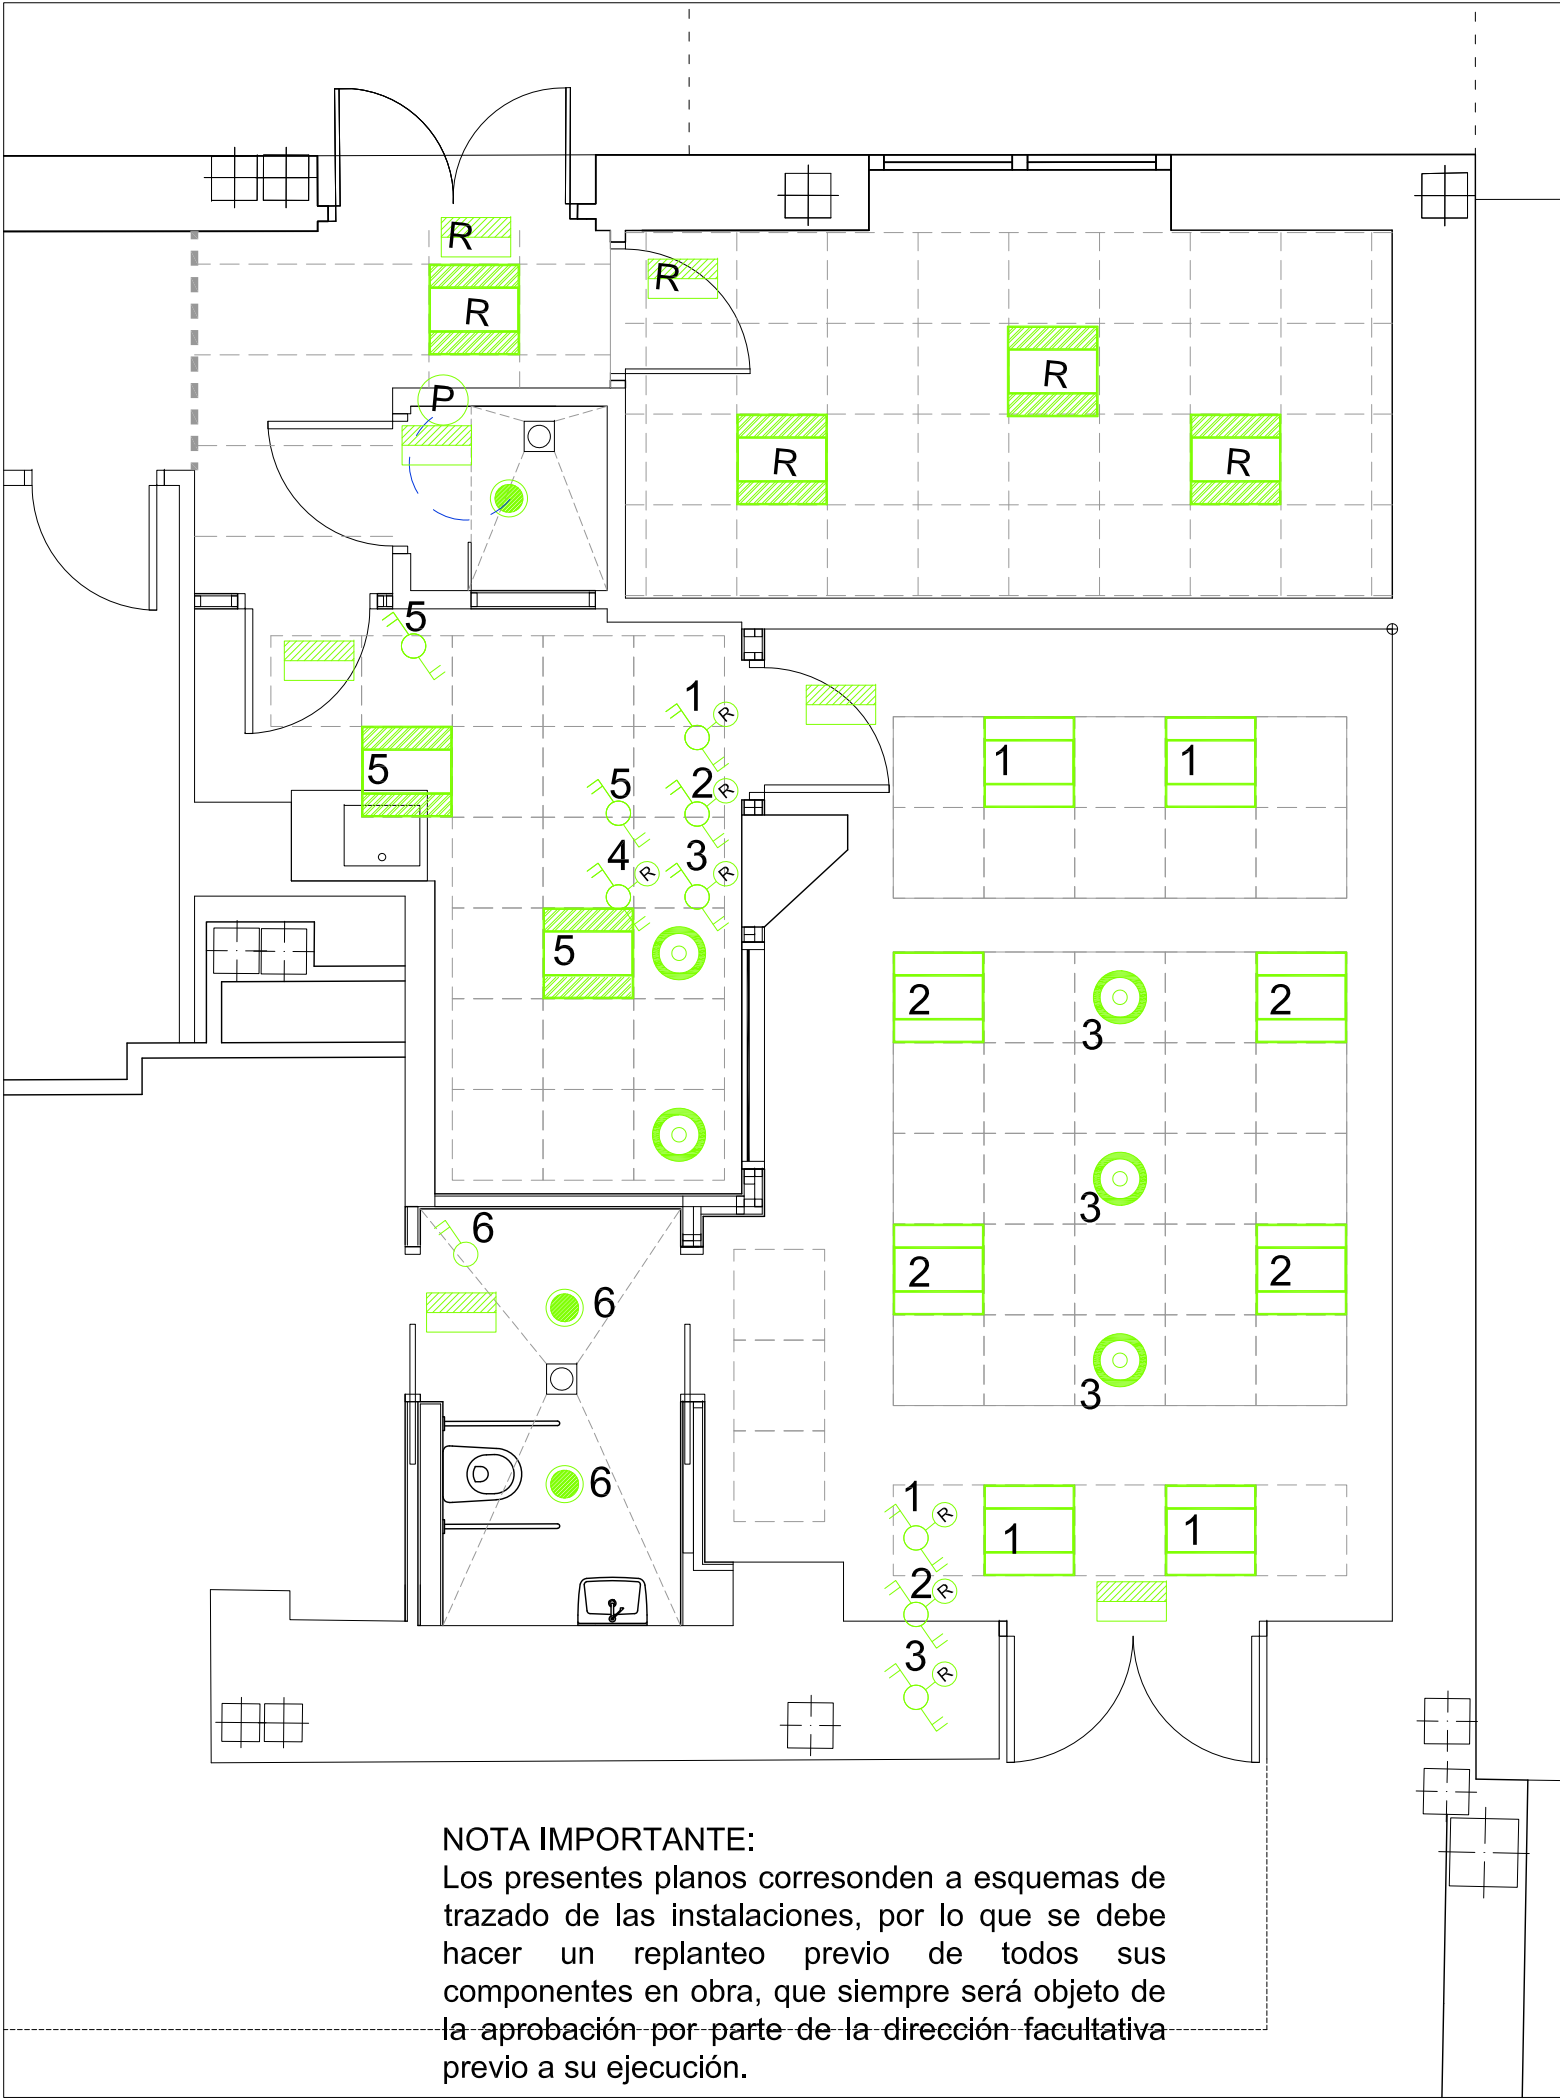




NOTA IMPORTANTE:
Los presentes planos corresponden a esquemas de trazado de las instalaciones, por lo que se debe hacer un replanteo previo de todos sus componentes en obra, que siempre será objeto de la aprobación por parte de la dirección facultativa previo a su ejecución.

LEYENDA ILUMINACIÓN.

Luminarias

-  RC132V G4 LED36S/840 PSD W60L60 OCo equivalente 840 blanco neutro - Unidad de fuente de alimentación con interfaz DALI. REGULABLE.
-  RC132V W60L60 1 xLED36S/840 OC o equivalente SIN REGULACIÓN
-  DN131B LED20S/840 PSED-E IP44 II ALU.o equivalente CoreLine Downlight ALU - LED Module, system flux 2000 lm - 840 blanco neutro - Unidad de fuente de alimentación con interfaz DALI externa. REGULABLE. .
-  DN131B LED10S/840 PSU PI6 ALUo equivalente CoreLine Downlight ALU - LED Module, system flux 1000 lm - 840 blanco neutro - Fuente de alimentación.

   Mecanismos

-  Interruptor corte conmutado regulable.
-  Interruptor corte conmutado.
-  Interruptor corte unipolar
-  Accionamiento automático por equipo detector de presencia.
-  Reinstalar o reponer.

PROYECTO BÁSICO Y DE EJECUCIÓN DE REFORMA PARA SUSTITUCIÓN DEL EQUIPO TELEMANDO EXISTENTE EN LA SALA 7 DEL SERVICIO DE RADIOLOGÍA SITUADO EN LA PLANTA SEMISÓTANO DEL HOSPITAL UNIVERSITARIO VIRGEN MACARENA.
AVDA. DOCTOR FEDRIANI Nº 3. SEVILLA (SEVILLA).





PROPIETARIO: HOSPITAL UNIVERSITARIO VIRGEN MACARENA
CIF: Q 9150013 B
ARQUITECTO: RAQUEL HERNÁNDEZ ALONSO
Nº 5.489 COAS

PLANO:
INSTALACIÓN ELÉCTRICA.
ILUMINACIÓN.

PLANO Nº
12
Sustituye a:
ENE-23


A3 ESCALA 1/50

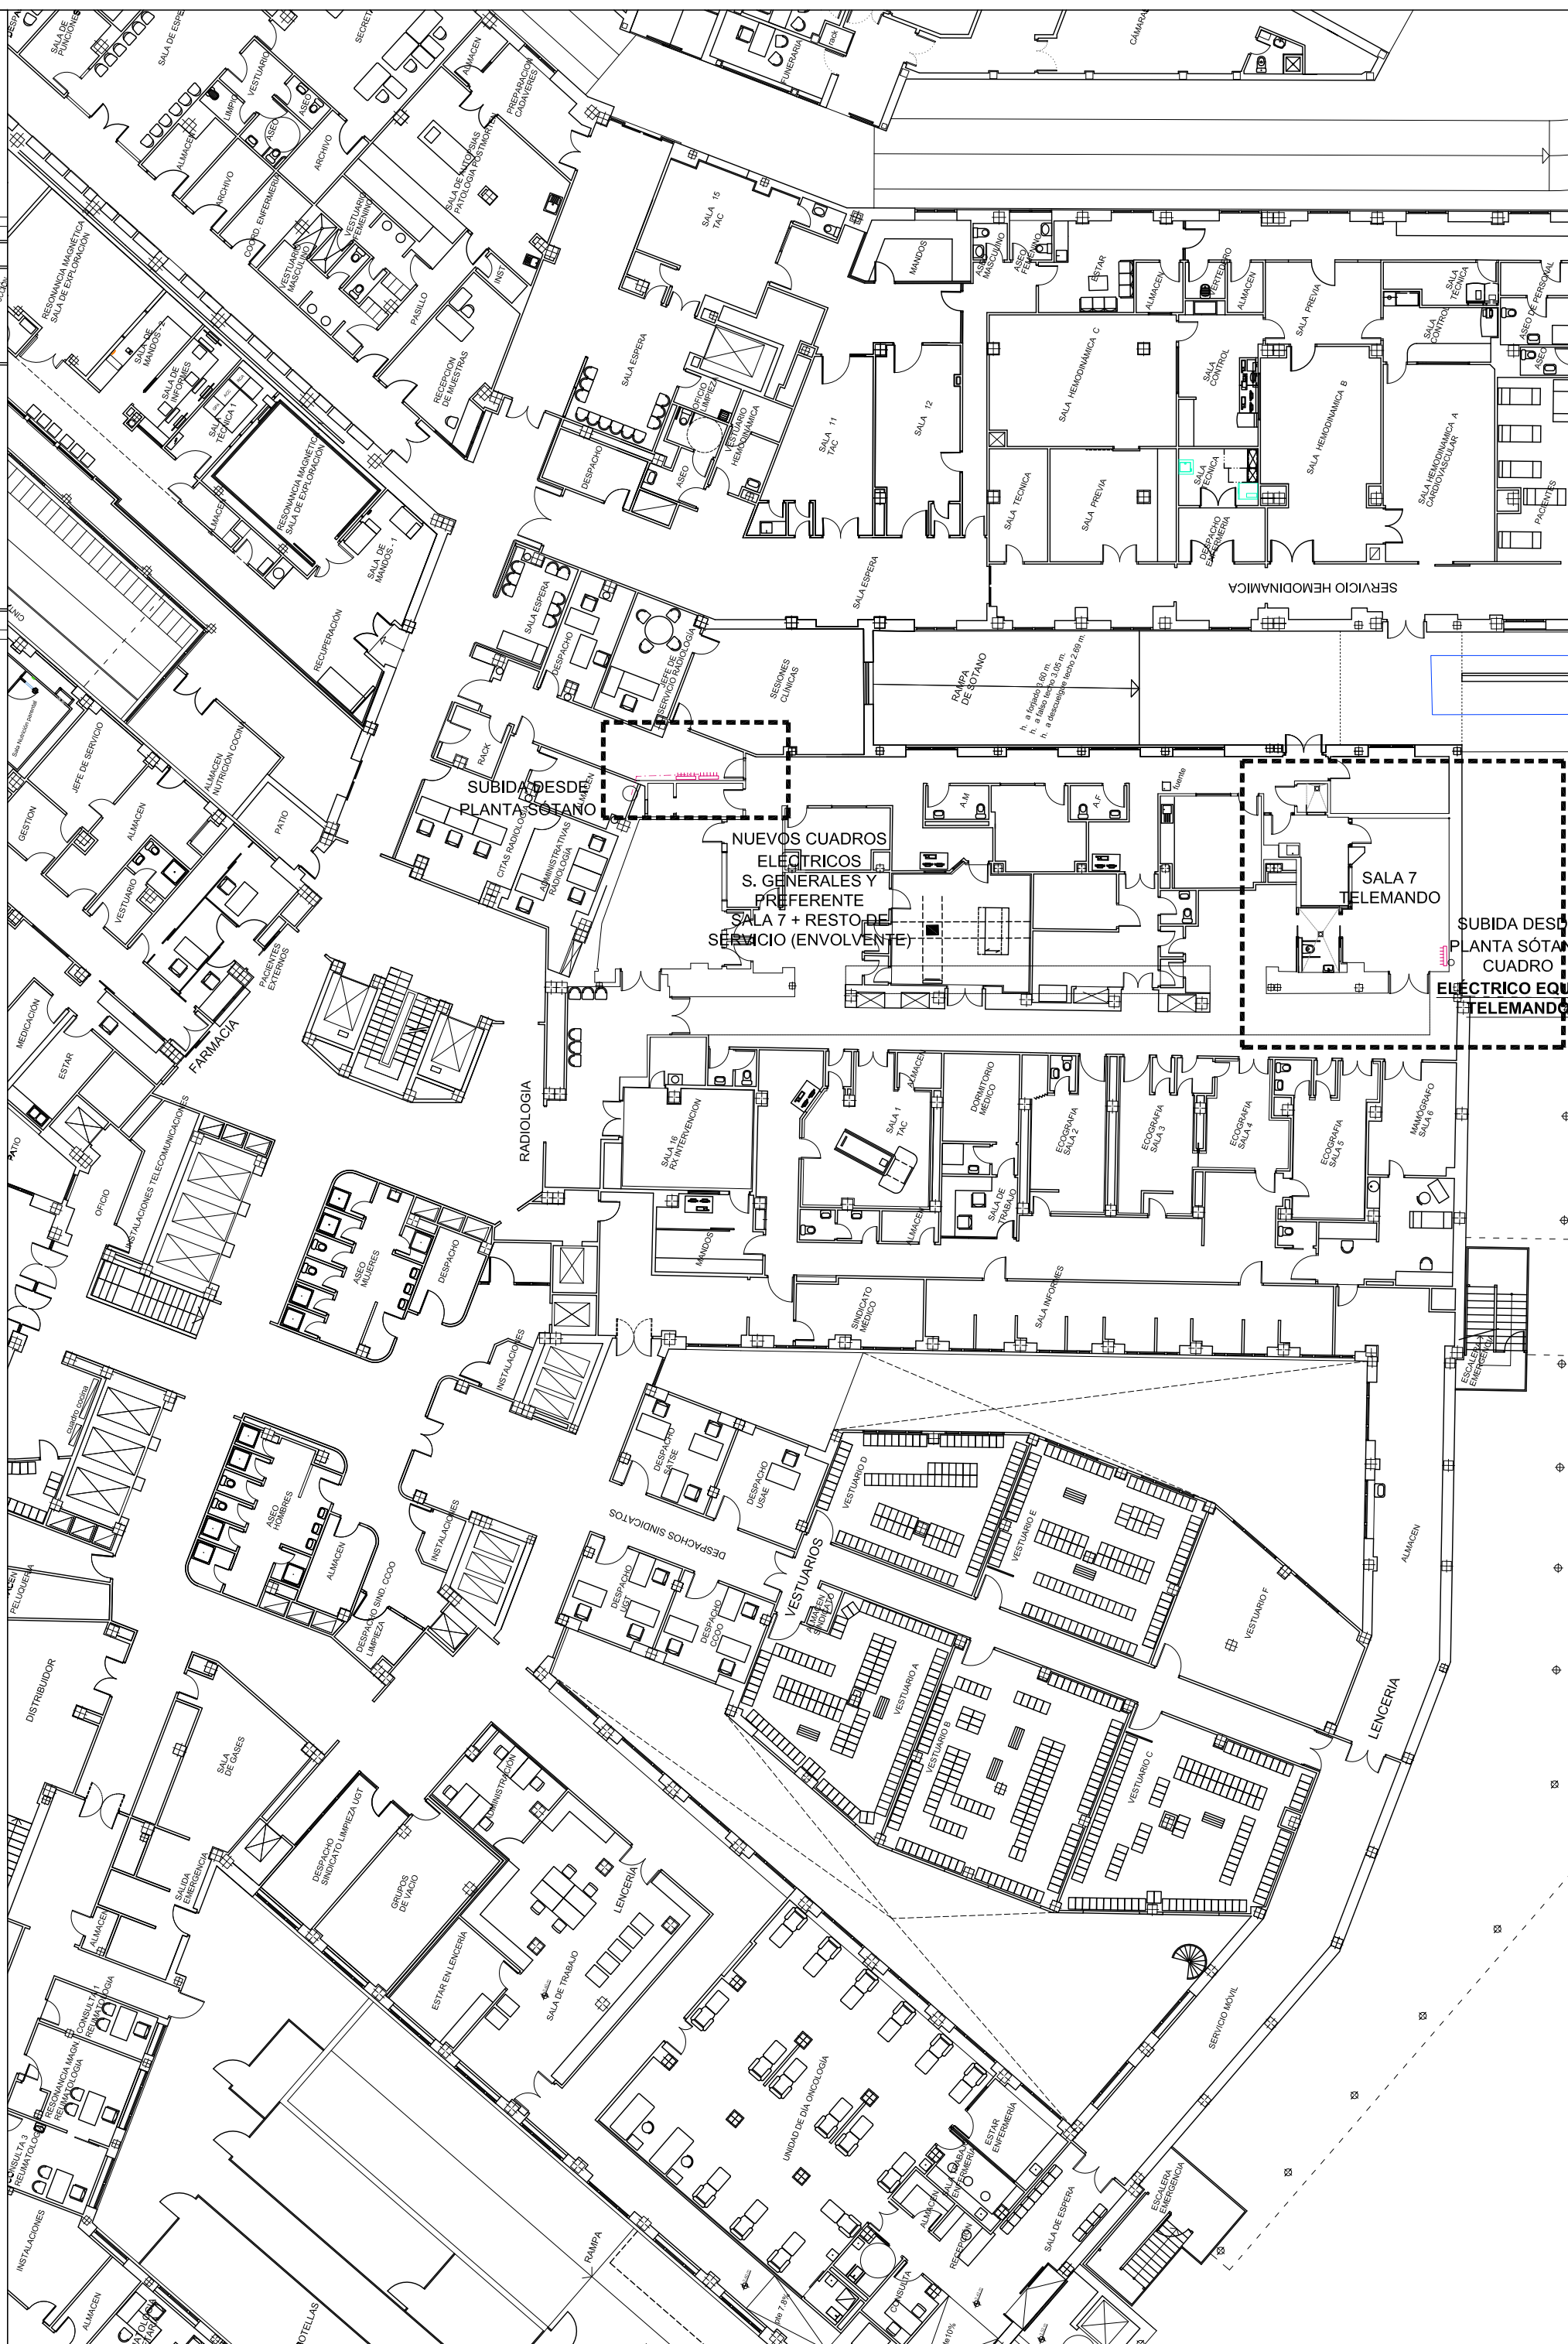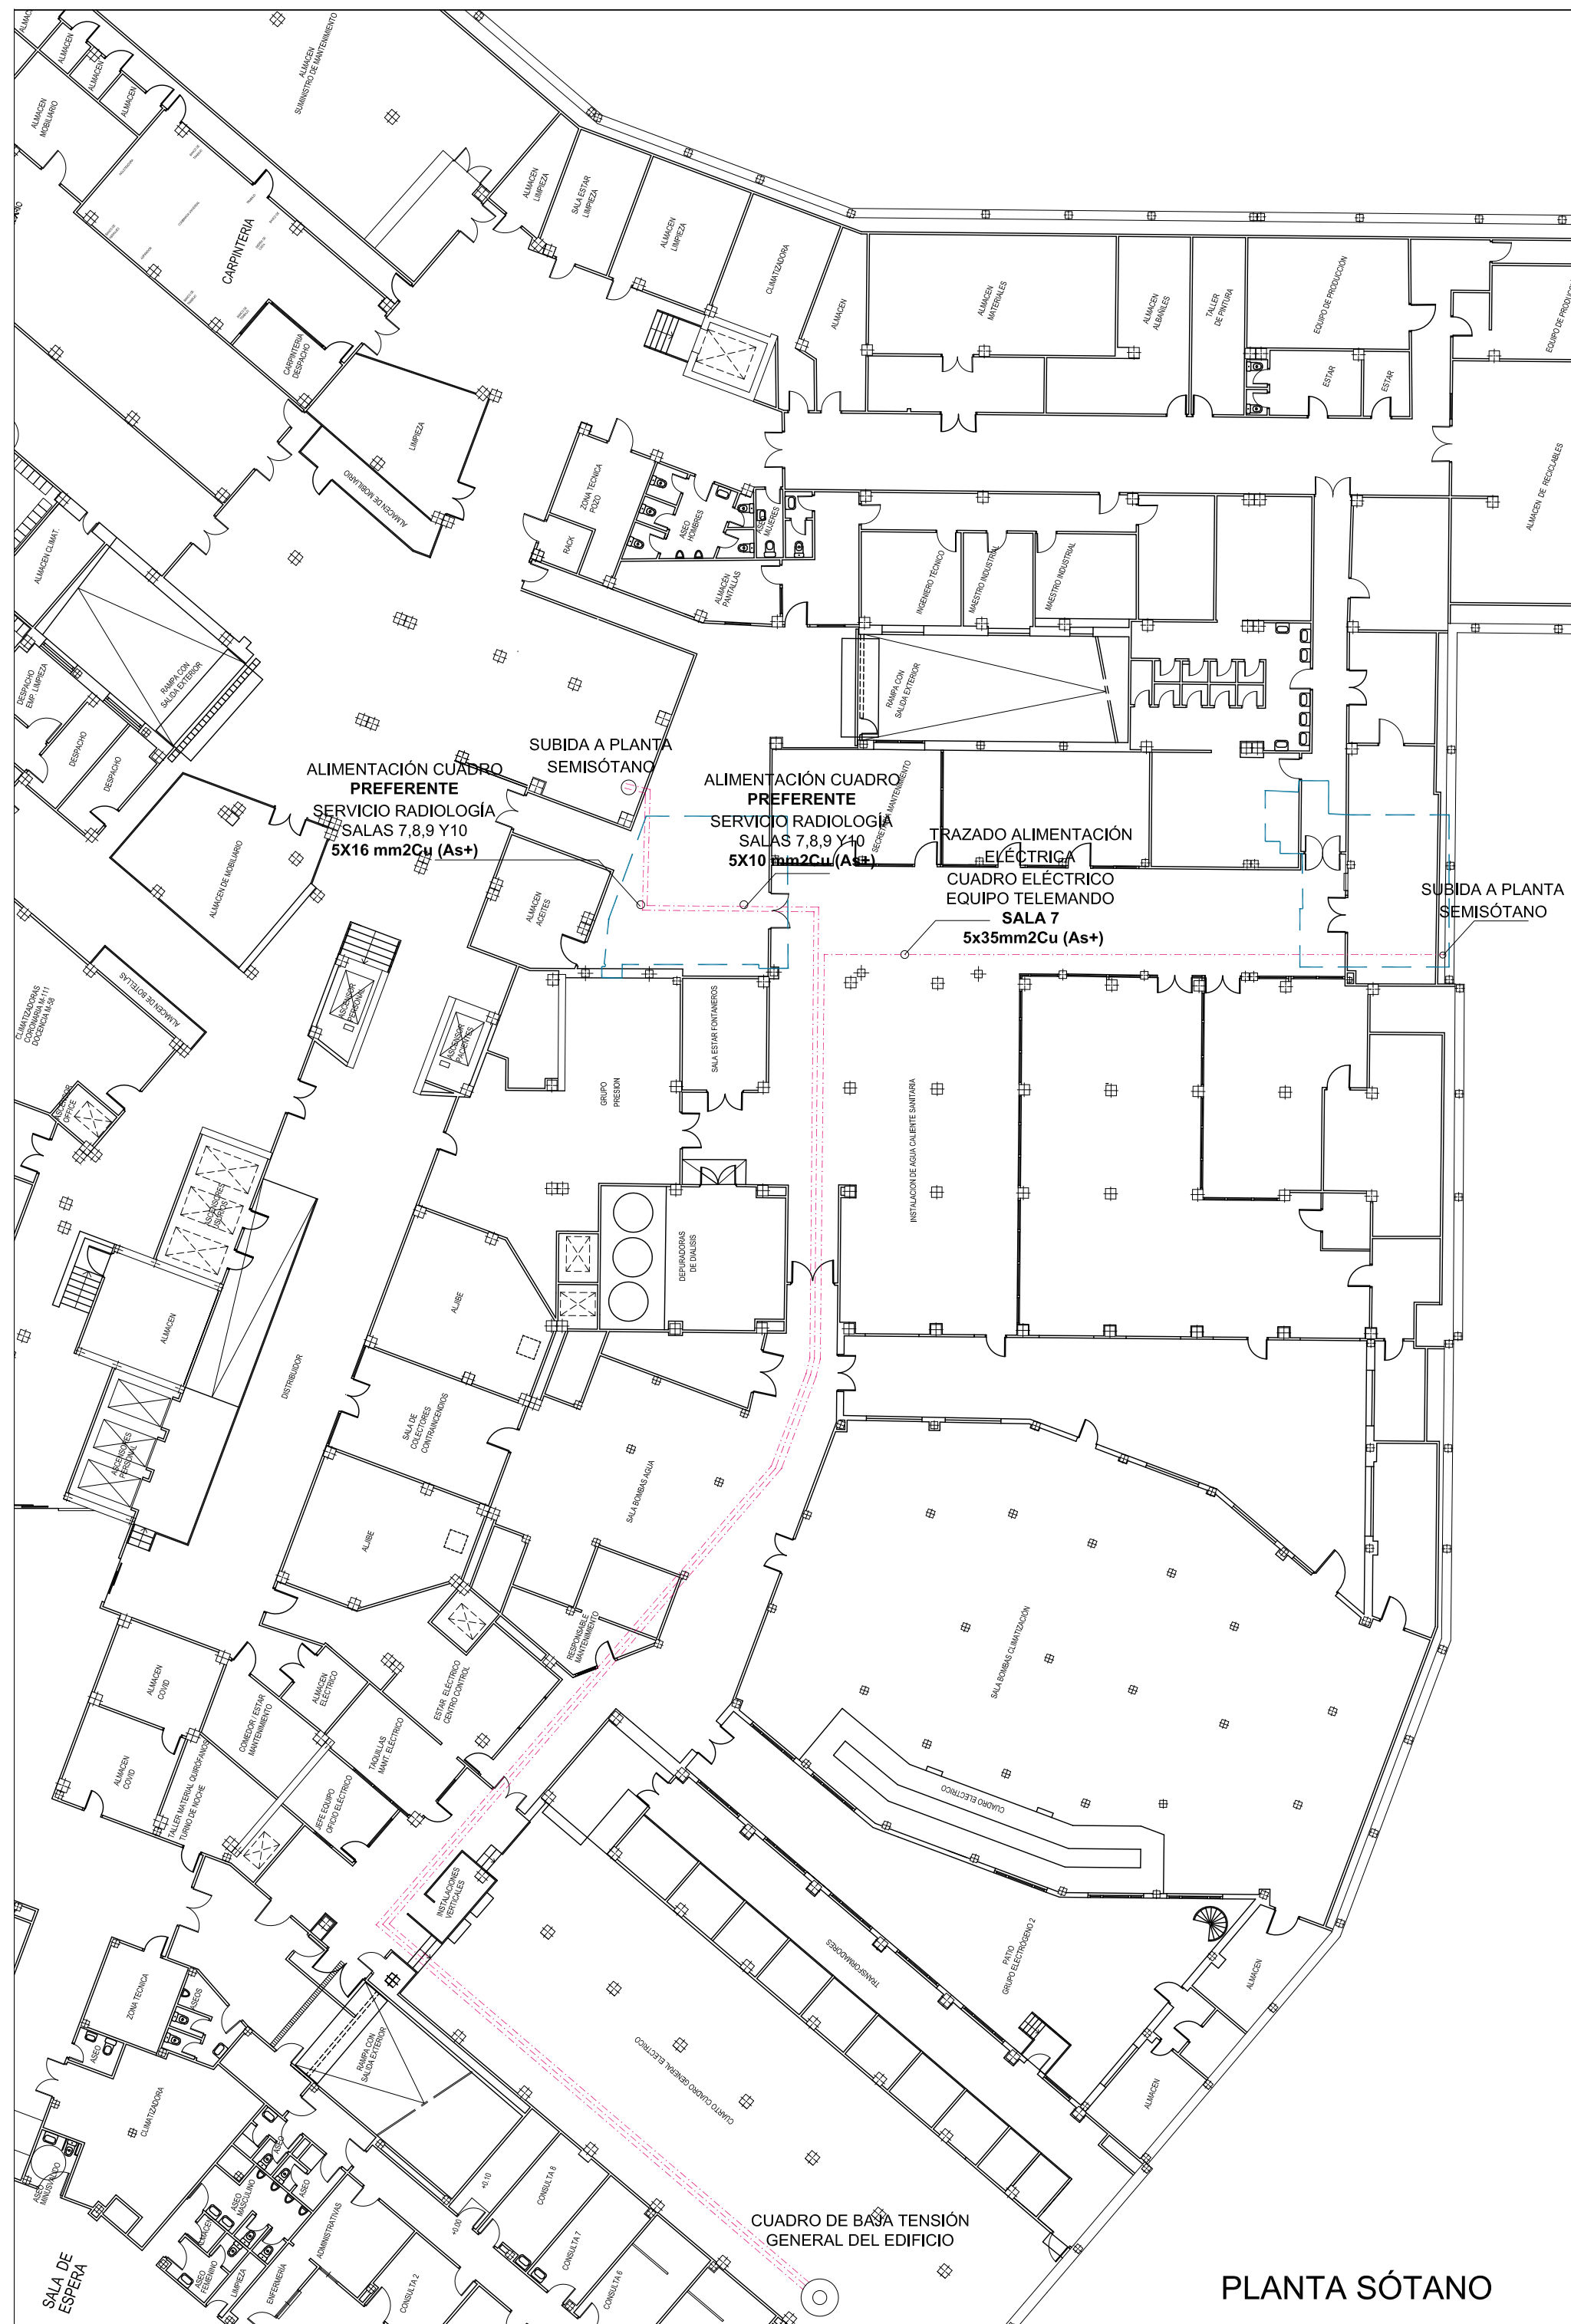

PROYECTO BÁSICO Y DE EJECUCIÓN DE REFORMA PARA SUSTITUCIÓN DEL EQUIPO TELEMANDO EXISTENTE EN LA SALA 7 DEL SERVICIO DE RADIOLOGÍA SITUADO EN LA PLANTA SEMISÓTANO DEL HOSPITAL UNIVERSITARIO VIRGEN MACARENA.
AVDA. DOCTOR FEDRIANI Nº 3. SEVILLA (SEVILLA).

PROPIETARIO: HOSPITAL UNIVERSITARIO VIRGEN MACARENA
CIF: Q 9150013 B
ARQUITECTO: RAQUEL HERNÁNDEZ ALONSO
Nº 5.489 COAS

PLANO: INSTALACIÓN ELÉCTRICA. NUEVAS ALIMENTACIONES ELÉCTRICAS DESDE CGBT.	PLANO Nº 13
A3 ESCALA 1/250	Sustituye a: ENE-23

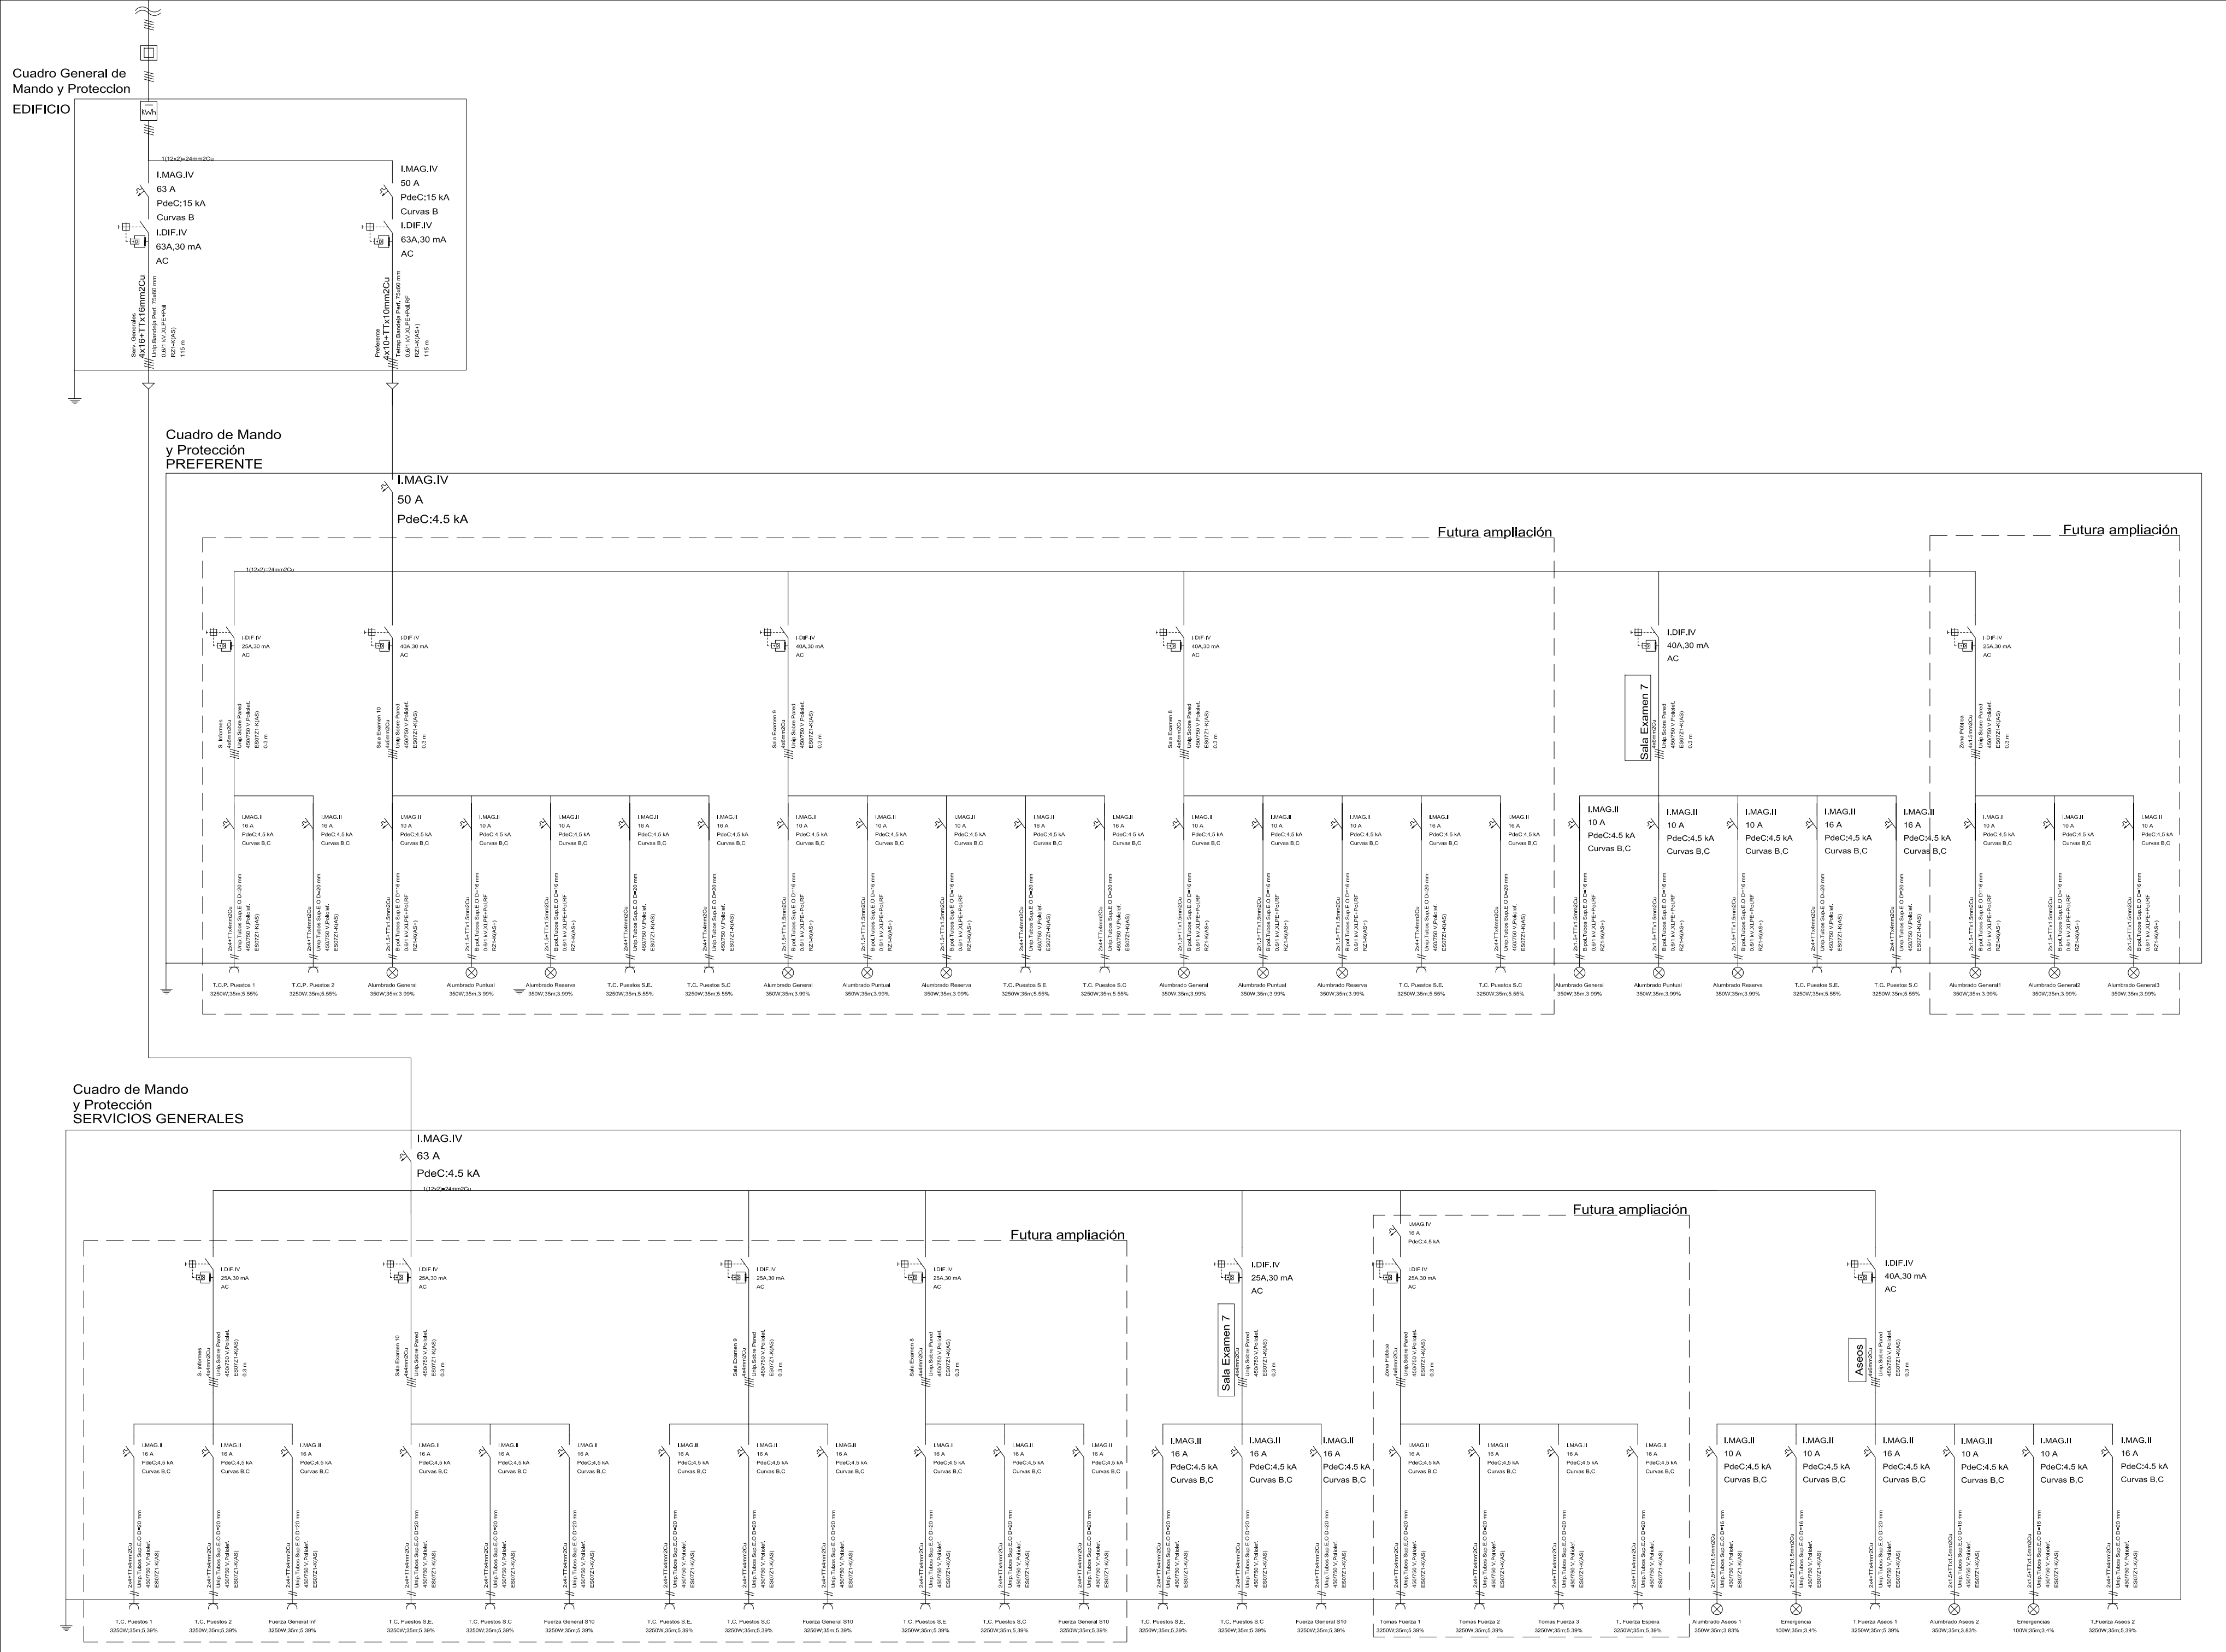

PROYECTO BÁSICO Y DE EJECUCIÓN DE REFORMA PARA SUSTITUCIÓN DEL EQUIPO TELEMANDO EXISTENTE EN LA SALA 7 DEL SERVICIO DE RADIOLOGÍA SITUADO EN LA PLANTA SEMISÓTANO DEL HOSPITAL UNIVERSITARIO VIRGEN MACARENA. AVDA. DOCTOR FEDRIANI Nº 3, SEVILLA (SEVILLA).



PROPIETARIO: HOSPITAL UNIVERSITARIO VIRGEN MACARENA
CIF: Q 9150013 B
ARQUITECTO: RAQUEL HERNÁNDEZ ALONSO
Nº 5.489 COAS

PLANO:
ESQUEMA UNIFILAR.
CUADROS DE MANDO Y PROTECCIÓN.
SUSTITUYE a:


PLANO Nº
14
Sustituye a:

A3 ESCALA S/E


ENE-23

TRAZADO ALIMENTACIÓN

ELÉCTRICA
CUADRO ELÉCTRICO
EQUIPO TELEMANDO
SALA 7
5x35mm²Cu (As+)

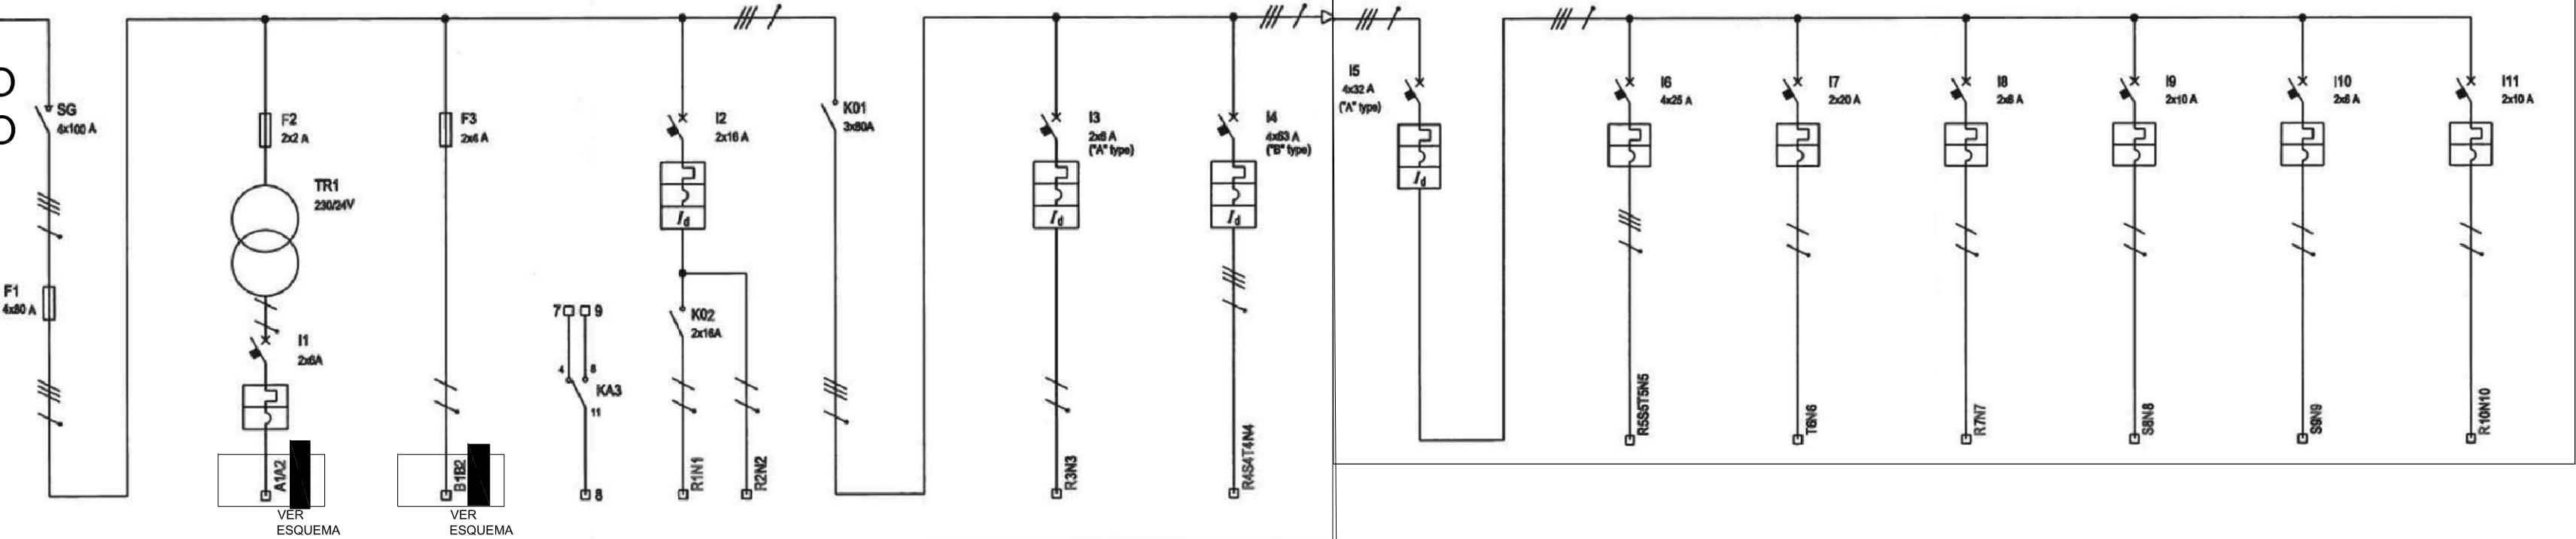

ITEM	IDENTIFICATION			LINE IN MAIN SWITCH		ON/OFF CIRCUIT		INTERNAL POWER		UPS E.P.O.		UPS POWER SUPPLY (DETECTOR / DIGITAL)		ROOM CONTACTOR		SALA IN FUNZIONE		X-RAY GENERATORE		MAIN DIFFERENTIAL PROTECTION		REMOTE TILTING TABLE		RADIOGRAPHIC SYSTEM (STANDARD TABLE)		MURAL BUCKY		CEILING SUSPENSION		COLLIMATOR		SPARE	
	REFERENCE																																
	TYPE	POWER	TOTAL POWER	TT		TTL1-N		TTL1-N		TTL1-N		TT		TTL1-N		TT		TT		TT		TT		TTL3-N		TTL1-N		TTL2-N		TTL2-N		TTL1-N	
SWITCH OR MAGNETIC SWITCH	TEMP. COEFF.			COS Ø		SIEMENS		SIEMENS-LEGRAND		LEGRAND		SIEMENS-LEGRAND		SIEMENS		SIEMENS		SIEMENS		SIEMENS		SIEMENS		SIEMENS		SIEMENS		SIEMENS		SIEMENS		SIEMENS	
	MANUFACTURER			5TEB 714		SSY8206-7		SSY8206-7 + SSYM2322-6		SSY8206-7 + SSYM2322-6		SSY8463-7+SSYM3346-4		SSY8432-7+SSYM2342-6		SSY8425-7		SSY84220-6		SSY8206-7		SSY8210-7		SSY8206-7		SSY8210-7		SSY8206-7		SSY8210-7			
	N° CONTACTS	In	A	4	100	2	6	2	25	2	16			2	6	4	63	4	32	4	25	2	20	2	6	2	10	2	6	2	10		
	Ith	A	Idn	A		6				16	0.03			6	0.03	63	0.03		32	0.03	25	6	20	6	10	6	10	6	10	10			
FUSE	Im (a curve)			A	Pd	kA		60	6			160	6			60	6		630	6													
	TYPE			3NH7281		05628 2P-25A		05628						3RT1028-1AL20		3RT10 44-1AP04																	
	VALUE			80 aM		2 aM		4 aM																									
CONTACTOR	TYPE																																
	In	A	Pn	kW										3x80	45																		
ACCESSORY	TYPE																																
	VALUE			V																													
POWER LINE	CABLE TYPE			N07G9-K		N07G9-K		N07G9-K		N07G9-K		N07G9-K		N07G9-K		N07G9-K		N07G9-K		N07G9-K		N07G9-K		N07G9-K		N07G9-K		N07G9-K		N07G9-K		N07G9-K	
	ASSEMBLING			4x(1x35)		2x(1x1,5)		2x(1x1,5)		2x(1x1)		2x(1x2,5)		4x(1x35)		2x(1x1,5)		4x(1x16)		4x(1x10)		4x(1x1)		2x(1x2,5)		2x(1x1,5)		2x(1x1,5)		2x(1x1,5)			
	LENGTH			m		1		1		1		1		1		1		1		1		1		1		1		1		1			
	IZ			A																													
	C.d.T. a In			%		C.d.T. a Ib		%																									
	Zk			mΩ		Zs		mΩ																									
Ik				kA		Ik1		kA																									
TERMINAL NUMBER				L1,L2,L3,N						7,8,9		R1N1 - R2N2				R3N3		R4S4T4W4				R5S5T5N5		T0N0		R7N7		S8N8		S9N9		R10N10	

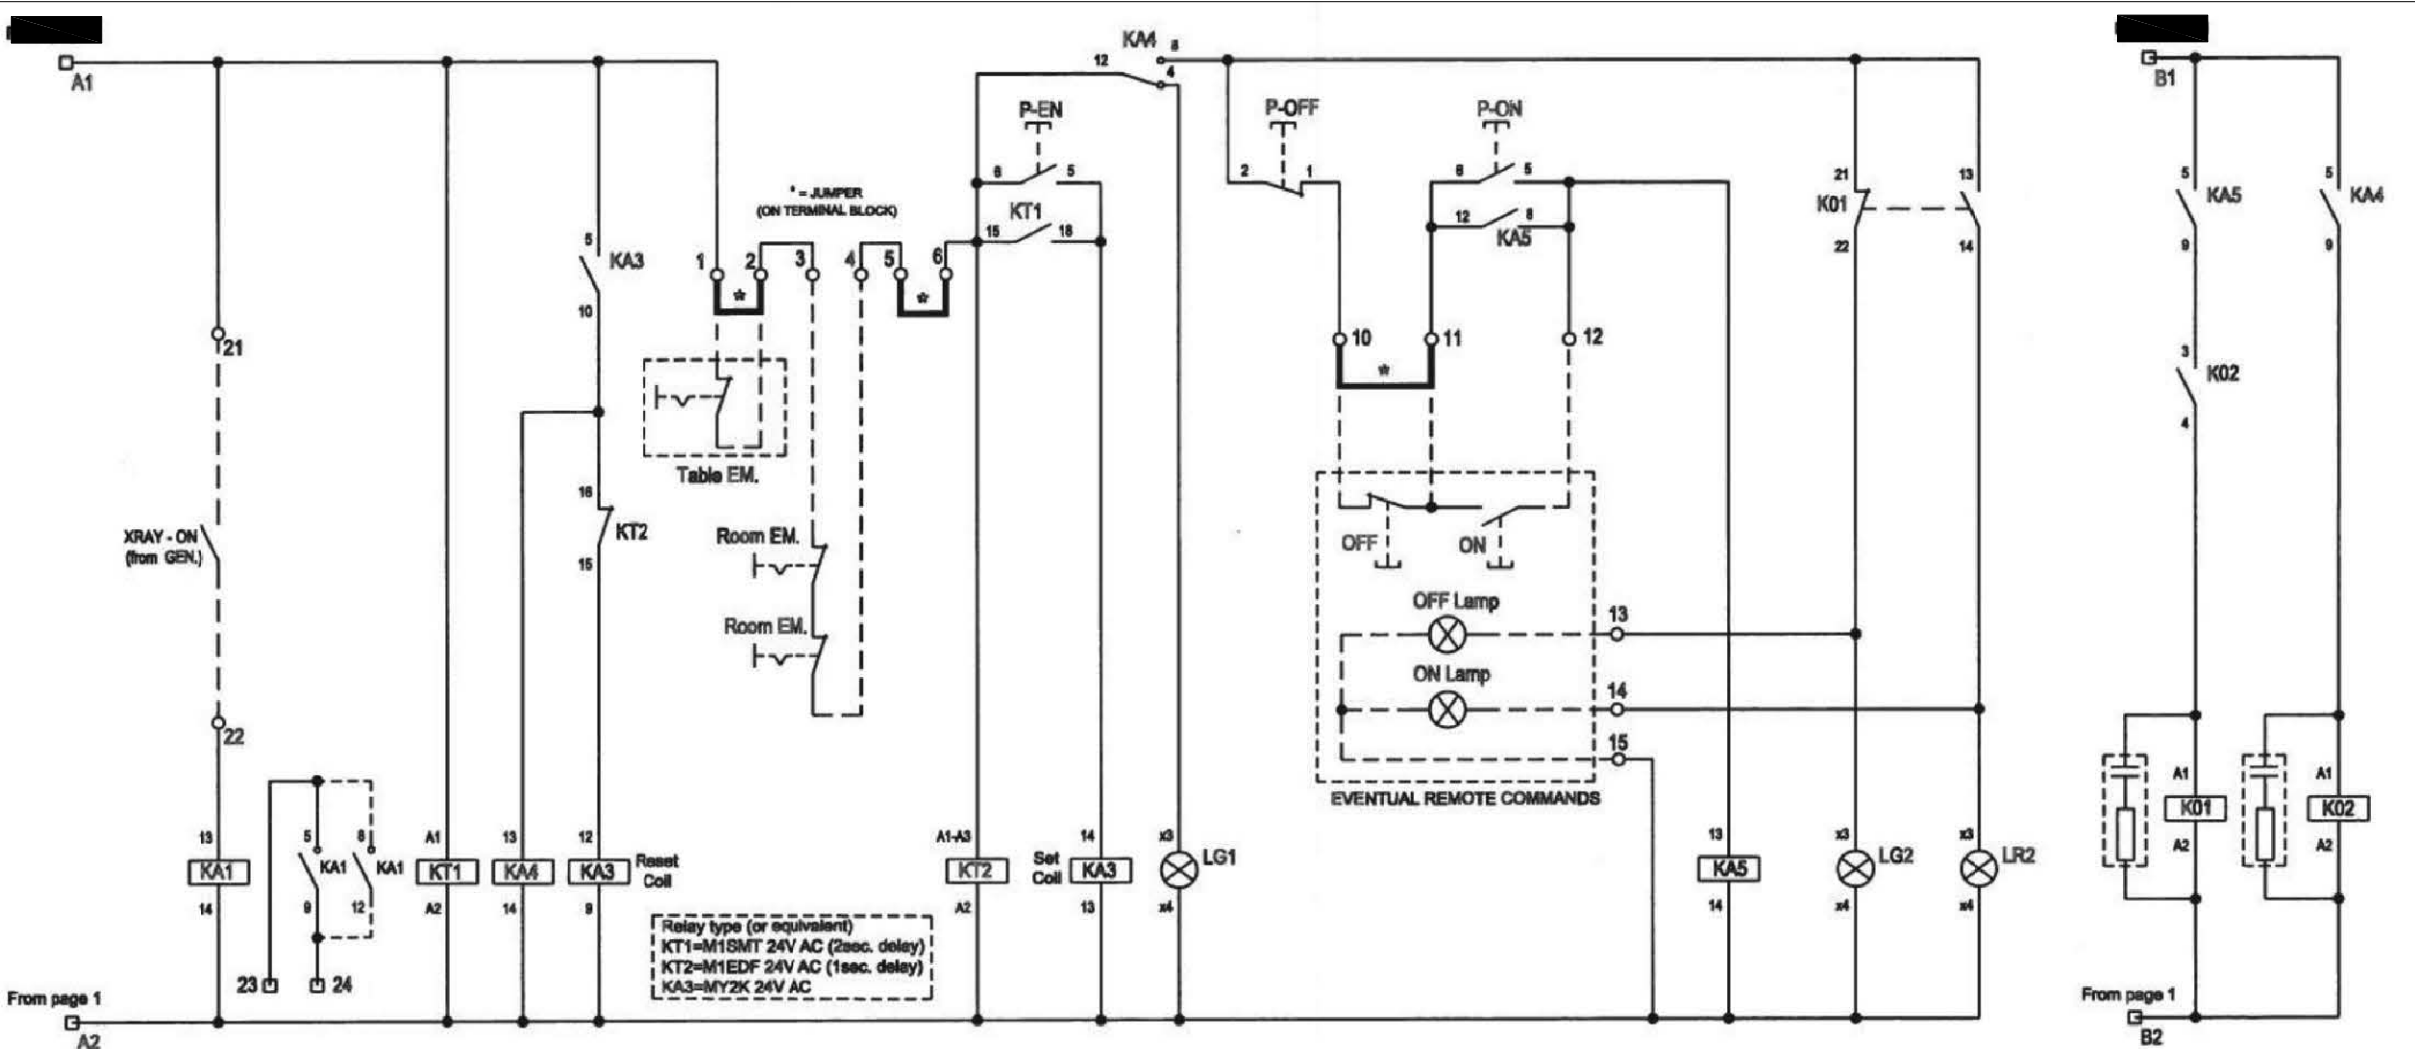


CIRCUIT REFERENCE	EXPOSURE ON	MAINS * ON* (RESET) CIRCUIT		SET UPS *OFF*	TABLE EMERGENCY CIRCUIT	*IN ROOM* EMERGENCY CIRCUIT	EMERGENCY *OFF* TIMED	SET UPS *ON*	UPS POWER *OFF* INDICATION	ON / OFF CONTROL		MAINS * ON* CIRCUIT	ROOM *OFF* INDICATION	ROOM *ON* INDICATION	ROOM MAIN CONTACTOR	UPS POWER CONTACTOR
										OFF PUSHBUTTON	ON PUSHBUTTON					
PUSHBUTTON & LAMPS																
24V AC RELAY	BUFFER RELAY	TIMED RELAY	DRIVER RELAY	SET / RESET RELAY											CONTACTOR 3RT10 44-1AP04	CONTACTOR 3RT10 44-1AP04
TERMINAL NUMBERS	21,22,23,24				1,2	3,4,5,6				10,11,12,13,14,15						

PROYECTO BÁSICO Y DE EJECUCIÓN DE REFORMA PARA SUSTITUCIÓN DEL EQUIPO TELEMANDO EXISTENTE EN LA SALA 7 DEL SERVICIO DE RADIOLOGÍA SITUADO EN LA PLANTA SEMISOTANO DEL HOSPITAL UNIVERSITARIO VIRGEN MACARENA. AVDA. DOCTOR FEDRIANI Nº 3, SEVILLA (SEVILLA).

PROPIETARIO: HOSPITAL UNIVERSITARIO VIRGEN MACARENA
CIF: Q 9150013 B
ARQUITECTO: RAQUEL HERNÁNDEZ ALONSO
Nº 5.489 COAS

PLANO Nº
15
ESQUEMA UNIFILAR:
CUADRO MANDO Y PROTECCIÓN EQUIPO TELEMANDO. PDB
Sustituye a:
ENE-23
A3 ESCALA: 1/10



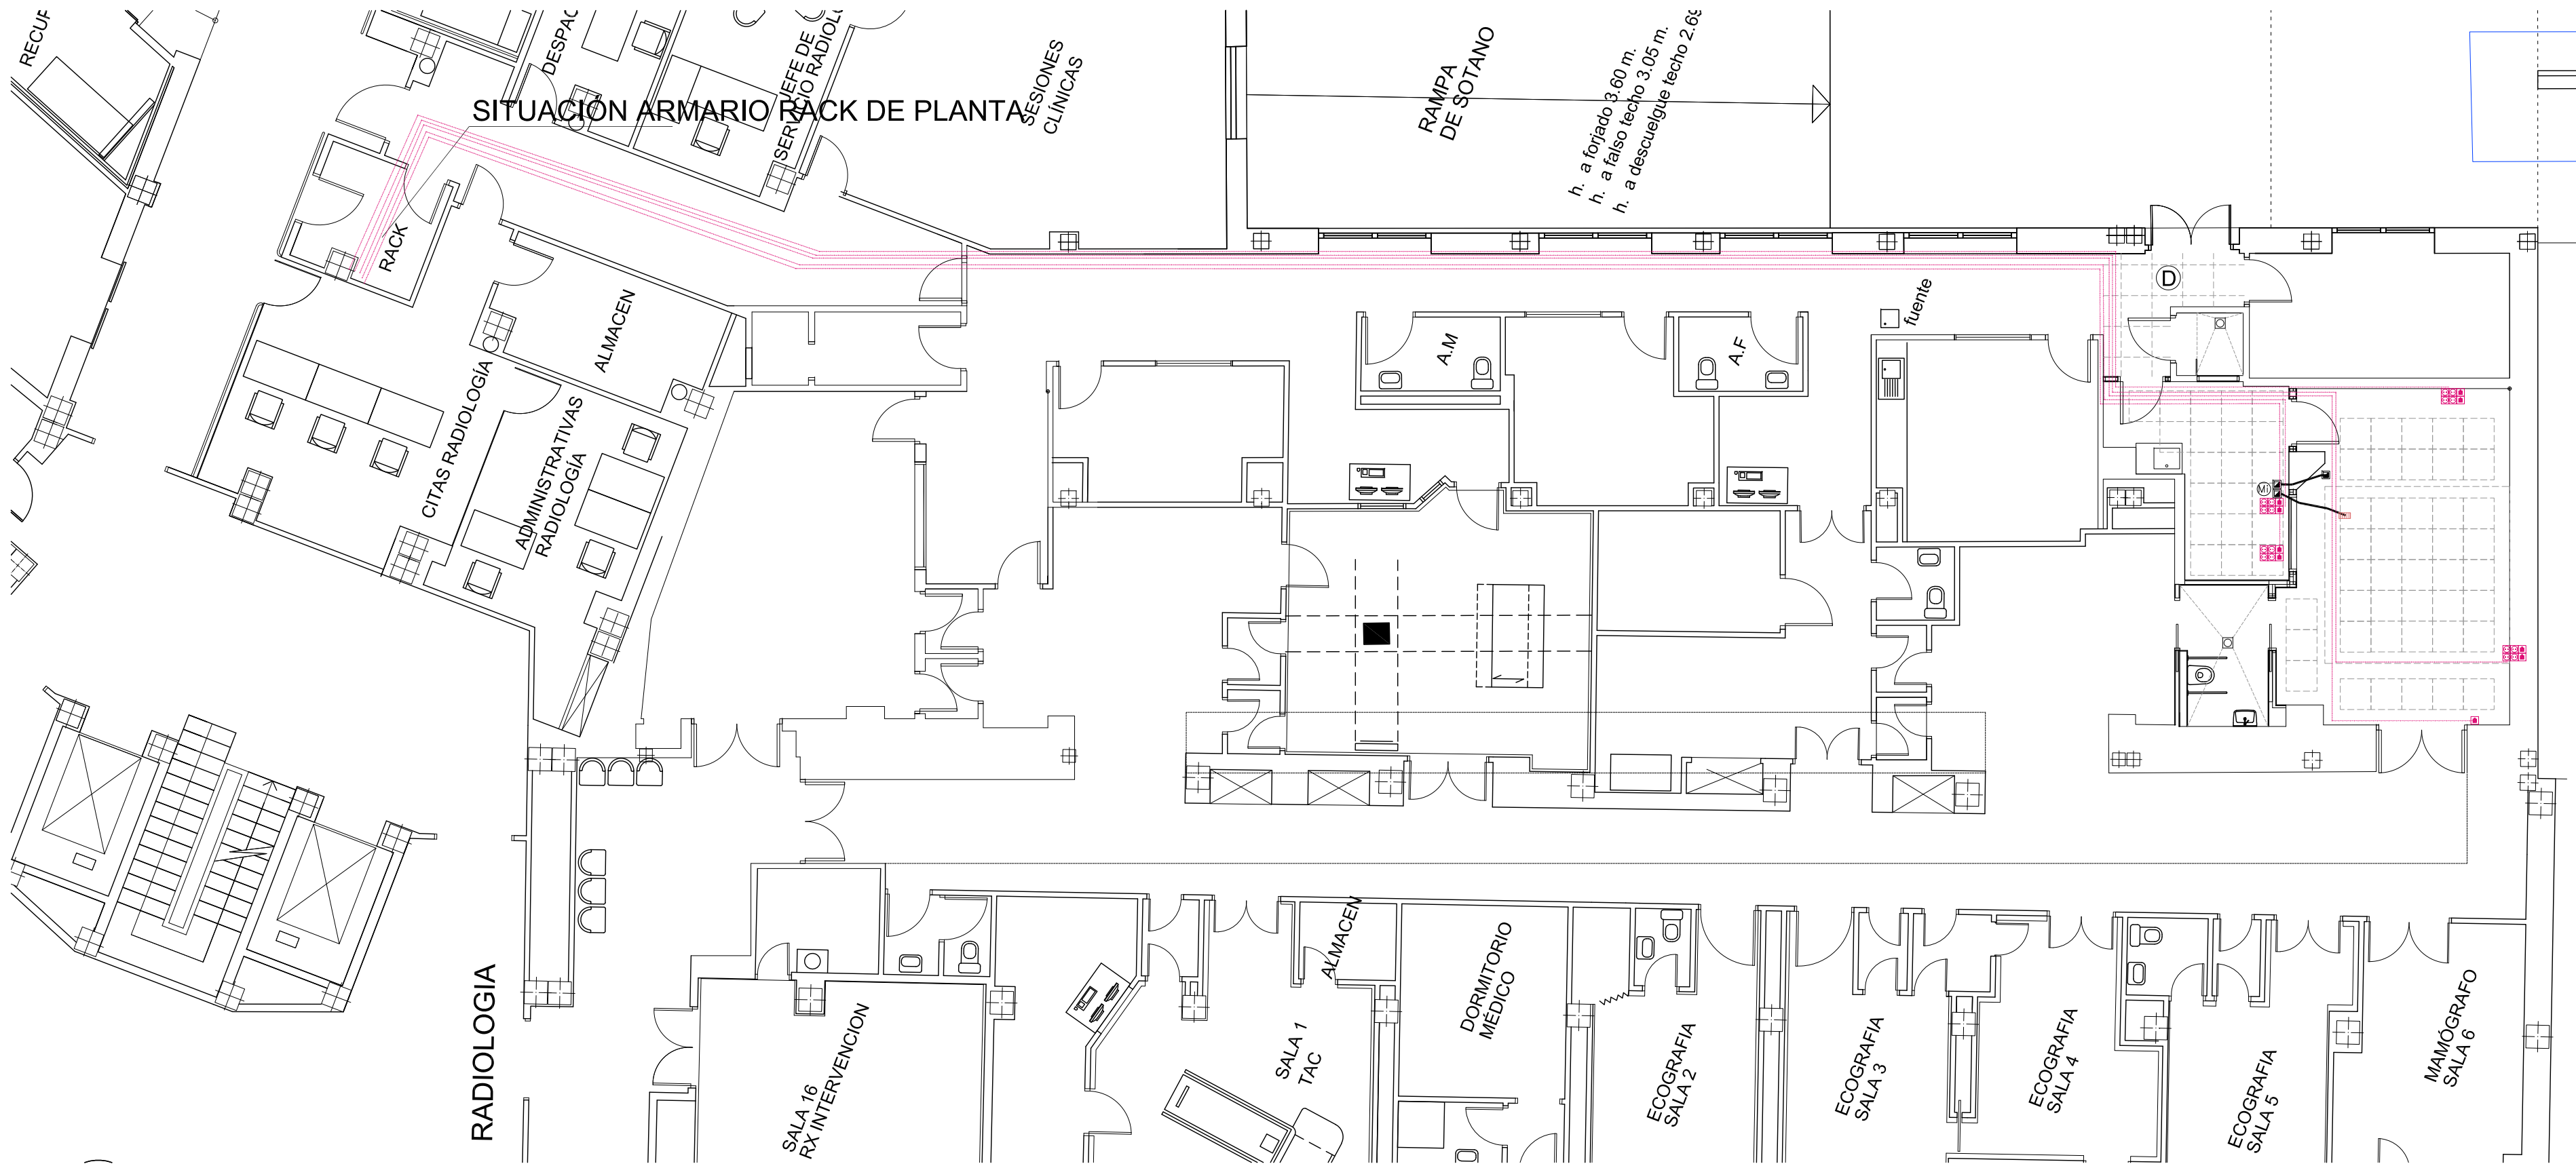

SITUACIÓN ARMARIO RACK DE PLANTA

RAMPA DE SOTANO

h. a forjado 3.60 m.
h. a falso techo 3.05 m.
h. a descuelgue techo 2.66 m.

RADIOLOGIA

SALA 16
RX INTERVENCION

SALA 1
TAC

DORMITORIO
MEDICO

ECOGRAFIA
SALA 2

ECOGRAFIA
SALA 3

ECOGRAFIA
SALA 4

ECOGRAFIA
SALA 5

MAMOGRAFO
SALA 6

LEYENDA INSTALACIÓN DE TELECOMUNICACIONES

- Toma de red RJ45
- Cableado UTP Categoría 6 o superior.

LEYENDA OTRAS INSTALACIONES.

- ⊗ Interfono mesa.
- ⊞ Interfono en techo (altavoz).
- Preinstalación interfono.
- Tubo corrugado libre de halógenos D: 20 mm. Preinstalación Canalización sistema de intercomunicación bidireccional.
- Mecanismo salida de cables.

PROYECTO BÁSICO Y DE EJECUCIÓN DE REFORMA PARA SUSTITUCIÓN DEL EQUIPO TELEMANDO EXISTENTE EN LA SALA 7 DEL SERVICIO DE RADIOLOGÍA SITUADO EN LA PLANTA SEMISÓTANO DEL HOSPITAL UNIVERSITARIO VIRGEN MACARENA. AVDA. DOCTOR FEDRIANI Nº 3, SEVILLA (SEVILLA).


PROPIETARIO: HOSPITAL UNIVERSITARIO VIRGEN MACARENA
CIF: Q 9150013 B
ARQUITECTO: RAQUEL HERNÁNDEZ ALONSO
Nº 5.489 COAS

PLANO:
INSTALACIÓN DE TELECOMUNICACIONES.

PLANO Nº
16
Sustituye a:

A3 ESCALA 1/100

ENE-23

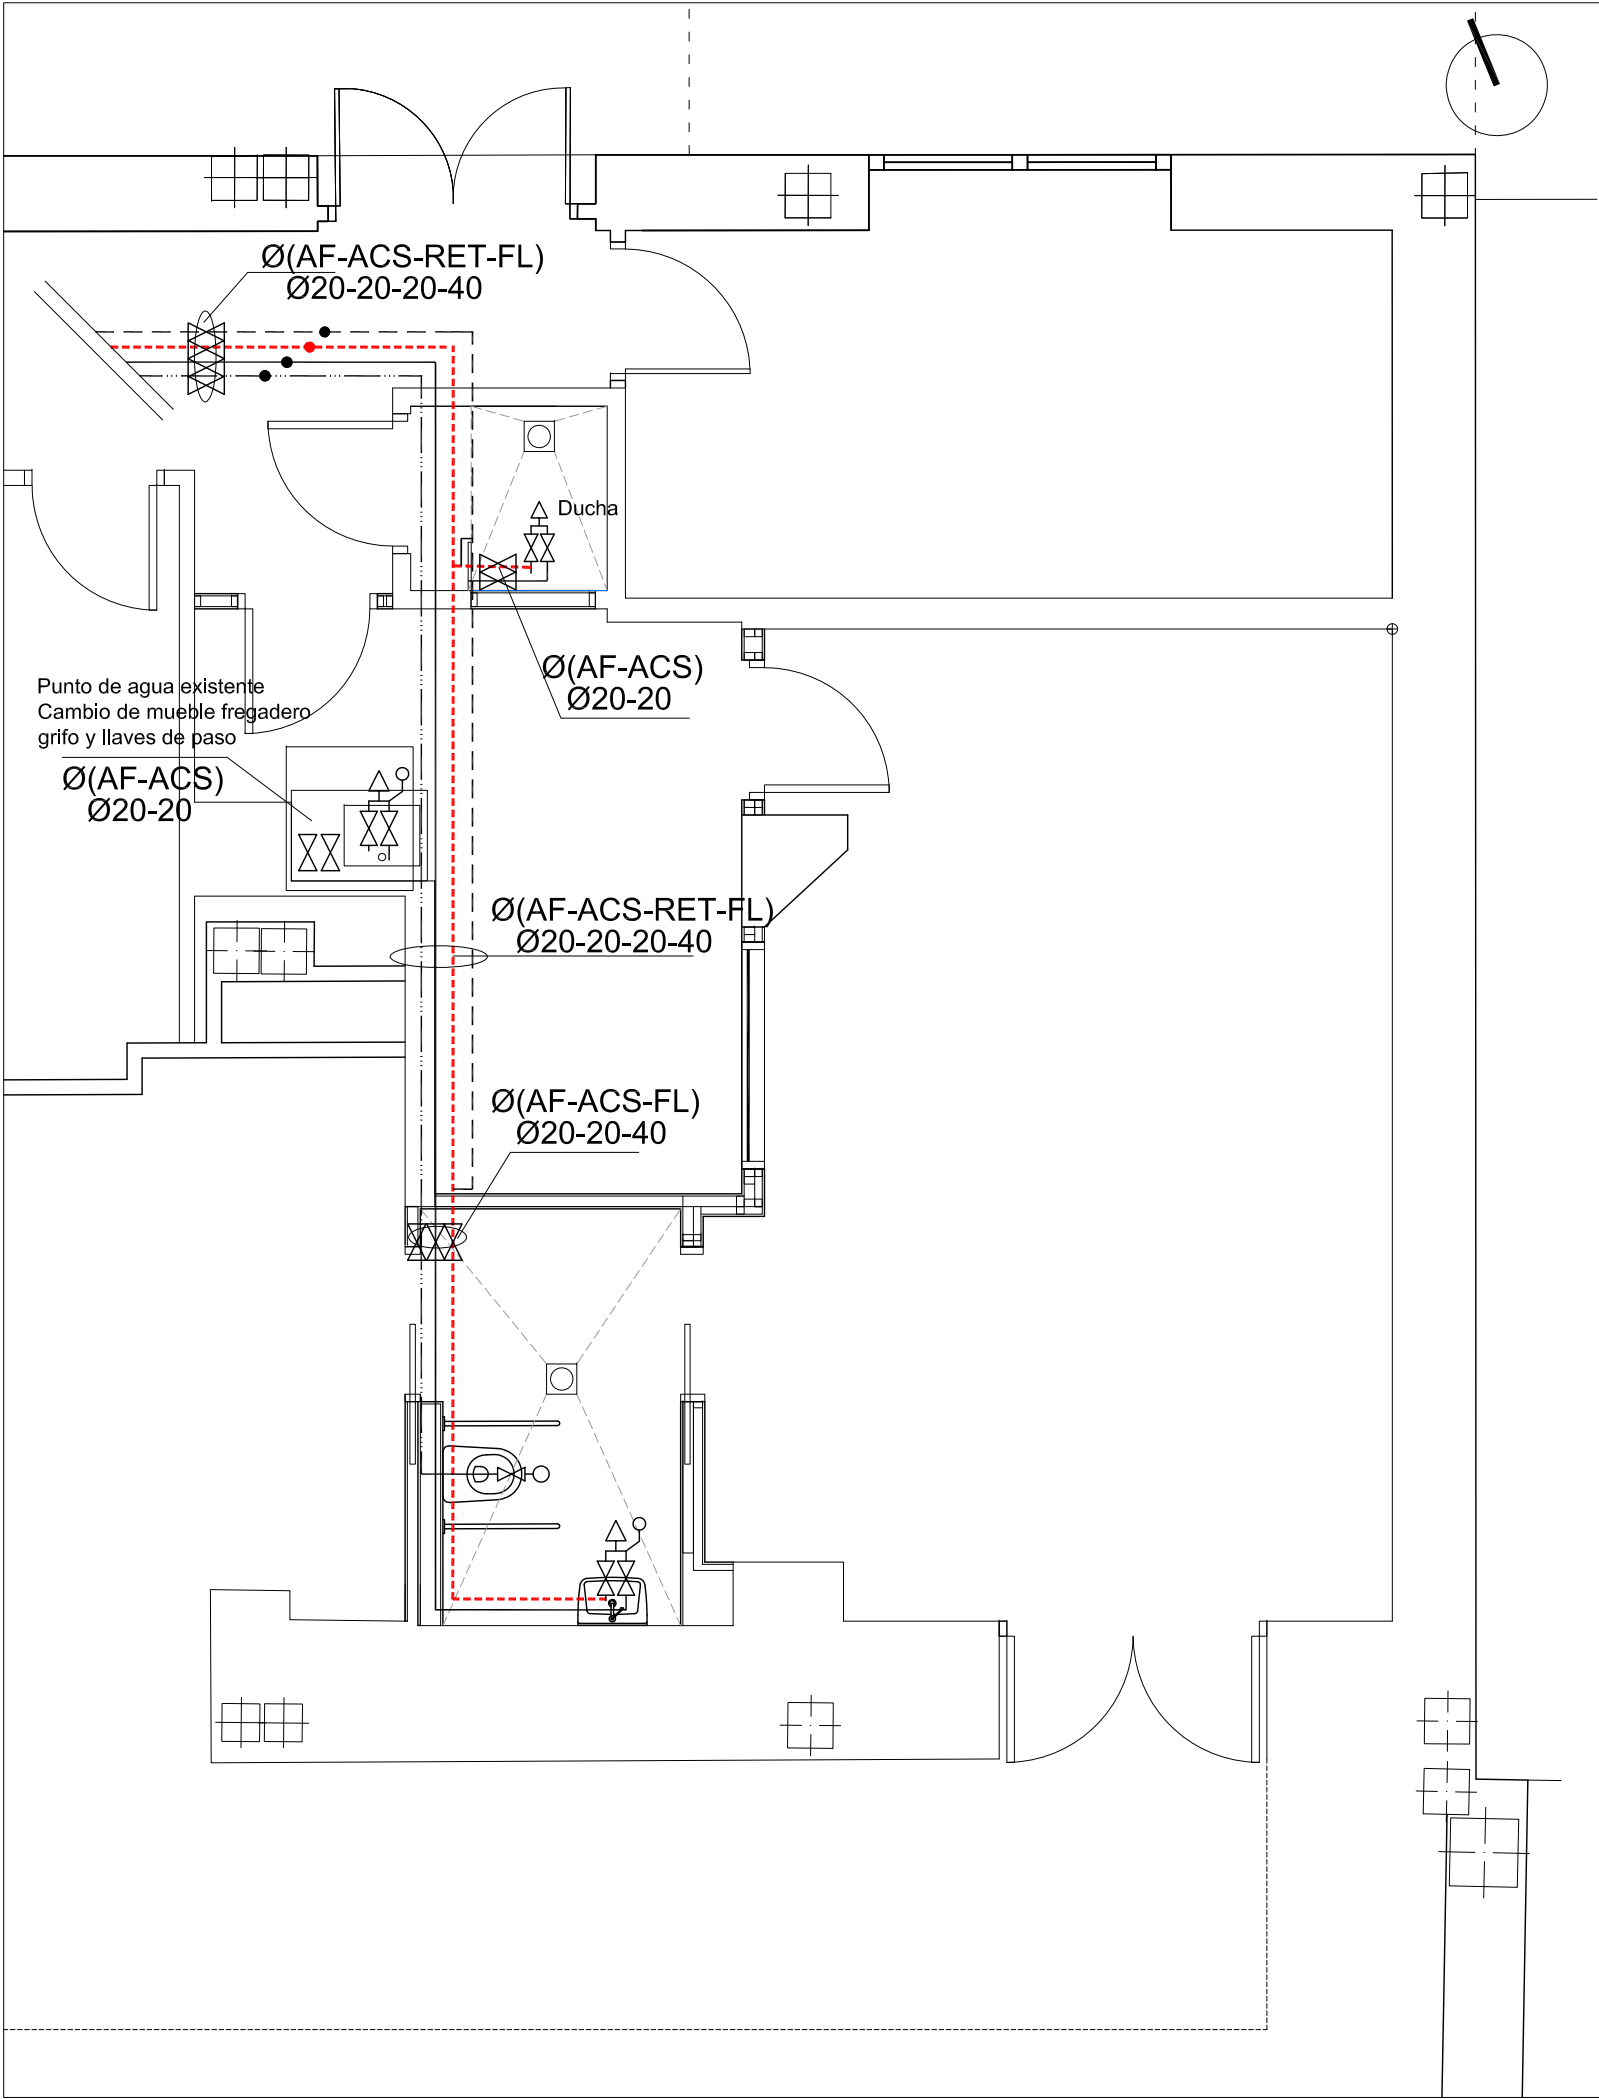

LEYENDA FONTANERÍA

- GRIFO DUCHA MONOMANDO
- GRIFO GERONTOLÓGICO.
- RED DE AGUA FRÍA MATERIAL PP3.2
- RED DE AGUA CALIENTE SANITARIA MATERIAL PP3.2
- RED DE RETORNO DE ACS MATERIAL PP3.2
- RED AGUA FLUXORES MATERIAL PP3.2
- LLAVE DE CORTE

DIÁMETRO TUBERÍAS

DIÁMETRO INTERIOR	DIÁMETRO EXTERIOR
14,4 Ø	20 Ø
18 Ø	25 Ø
29 Ø	32 Ø
36,2 Ø	40 Ø
45,8 Ø	50 Ø
54,4 Ø	60 Ø

Nota: Todas las tuberías estarán aisladas según RITE.
Las de agua fría para evitar condensaciones y las de ACS y vapor par evitar pérdidas caloríficas.

NOTA IMPORTANTE:
Los presentes planos corresonden a esquemas de trazado de las instalaciones, por lo que se debe hacer un replanteo previo de todos sus componentes en obra, que siempre será objeto de la aprobación por parte de la dirección facultativa previo a su ejecución.


NOTA IMPORTANTE:
Consultar instalación y materiales en "DOCUMENTO UNIFICADO DE MATERIALES E INSTALACIONES PARA EL HOSPITAL UNIVERSITARIO VIRGEN MACARENA Y ÁREA (SEVILLA).DOCUMENTO Nº4 FONTANERÍA" aportado como anexo en la memoria del presente proyecto.

PROYECTO BÁSICO Y DE EJECUCIÓN DE REFORMA PARA SUSTITUCIÓN DEL EQUIPO TELEMANDO EXISTENTE EN LA SALA 7 DEL SERVICIO DE RADIOLOGÍA SITUADO EN LA PLANTA SEMISÓTANO DEL HOSPITAL UNIVERSITARIO VIRGEN MACARENA.

AVDA. DOCTOR FEDRIANI Nº 3. SEVILLA (SEVILLA).

PROPIETARIO: HOSPITAL UNIVERSITARIO VIRGEN MACARENA
CIF: Q 9150013 B
ARQUITECTO: RAQUEL HERNÁNDEZ ALONSO
Nº 5.489 COAS



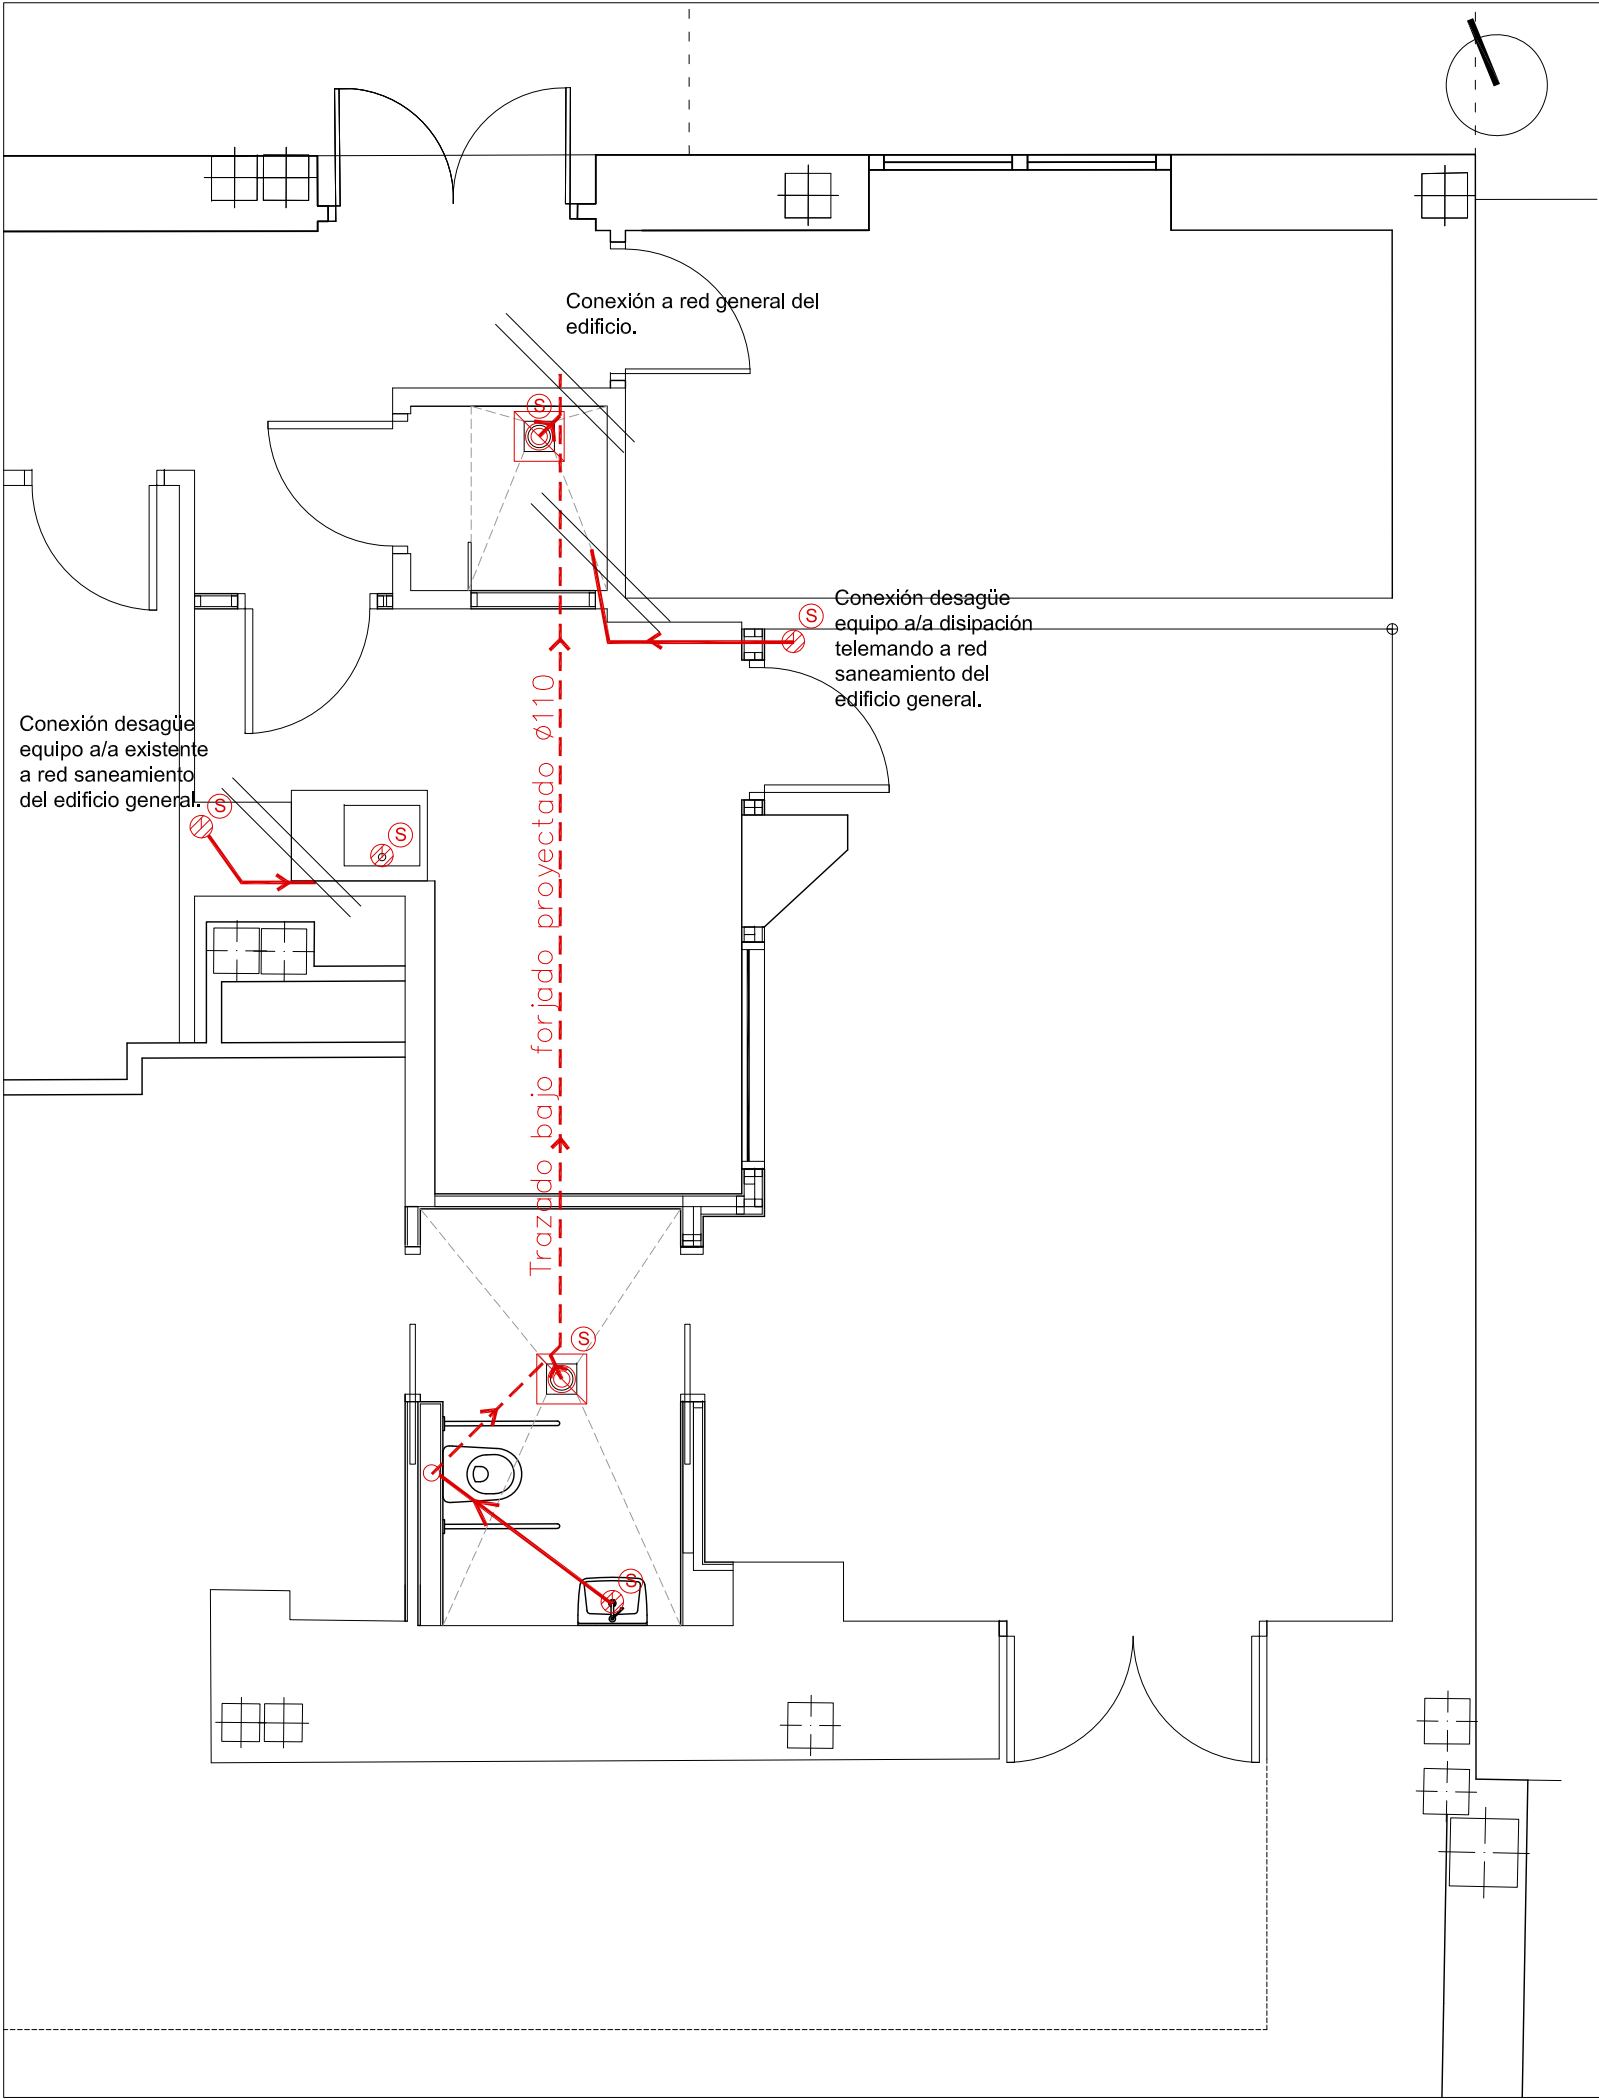

LEYENDA SANEAMIENTO

- Conducción de PVC para desagües.
- Punto de desagüe.
- Punto de desagüe con sifón individual.
- Sumidero sifónico

NOTAS IMPORTANTES:
Consultar instalación y materiales en "DOCUMENTO UNIFICADO DE MATERIALES E INSTALACIONES PARA EL HOSPITAL UNIVERSITARIO VIRGEN MACARENA Y ÁREA (SEVILLA).DOCUMENTO N°4 FONTANERÍA" aportado como anexo en la memoria del presente proyecto.

Los presentes planos corresponden a esquemas de trazado de las instalaciones, por lo que se debe hacer un replanteo previo de todos sus componentes en obra, que siempre será objeto de la aprobación por parte de la dirección facultativa previo a su ejecución.




PROYECTO BÁSICO Y DE EJECUCIÓN DE REFORMA PARA SUSTITUCIÓN DEL EQUIPO TELEMANDO EXISTENTE EN LA SALA 7 DEL SERVICIO DE RADIOLOGÍA SITUADO EN LA PLANTA SEMISÓTANO DEL HOSPITAL UNIVERSITARIO VIRGEN MACARENA.
AVDA. DOCTOR FEDRIANI N° 3. SEVILLA (SEVILLA).

PROPIETARIO: HOSPITAL UNIVERSITARIO VIRGEN MACARENA
CIF: Q 9150013 B
ARQUITECTO: RAQUEL HERNÁNDEZ ALONSO
N° 5.489 COAS

PLANO:
SANEAMIENTO.

PLANO N°
18
Sustituye a:
ENE-23

A3 ESCALA 1/50

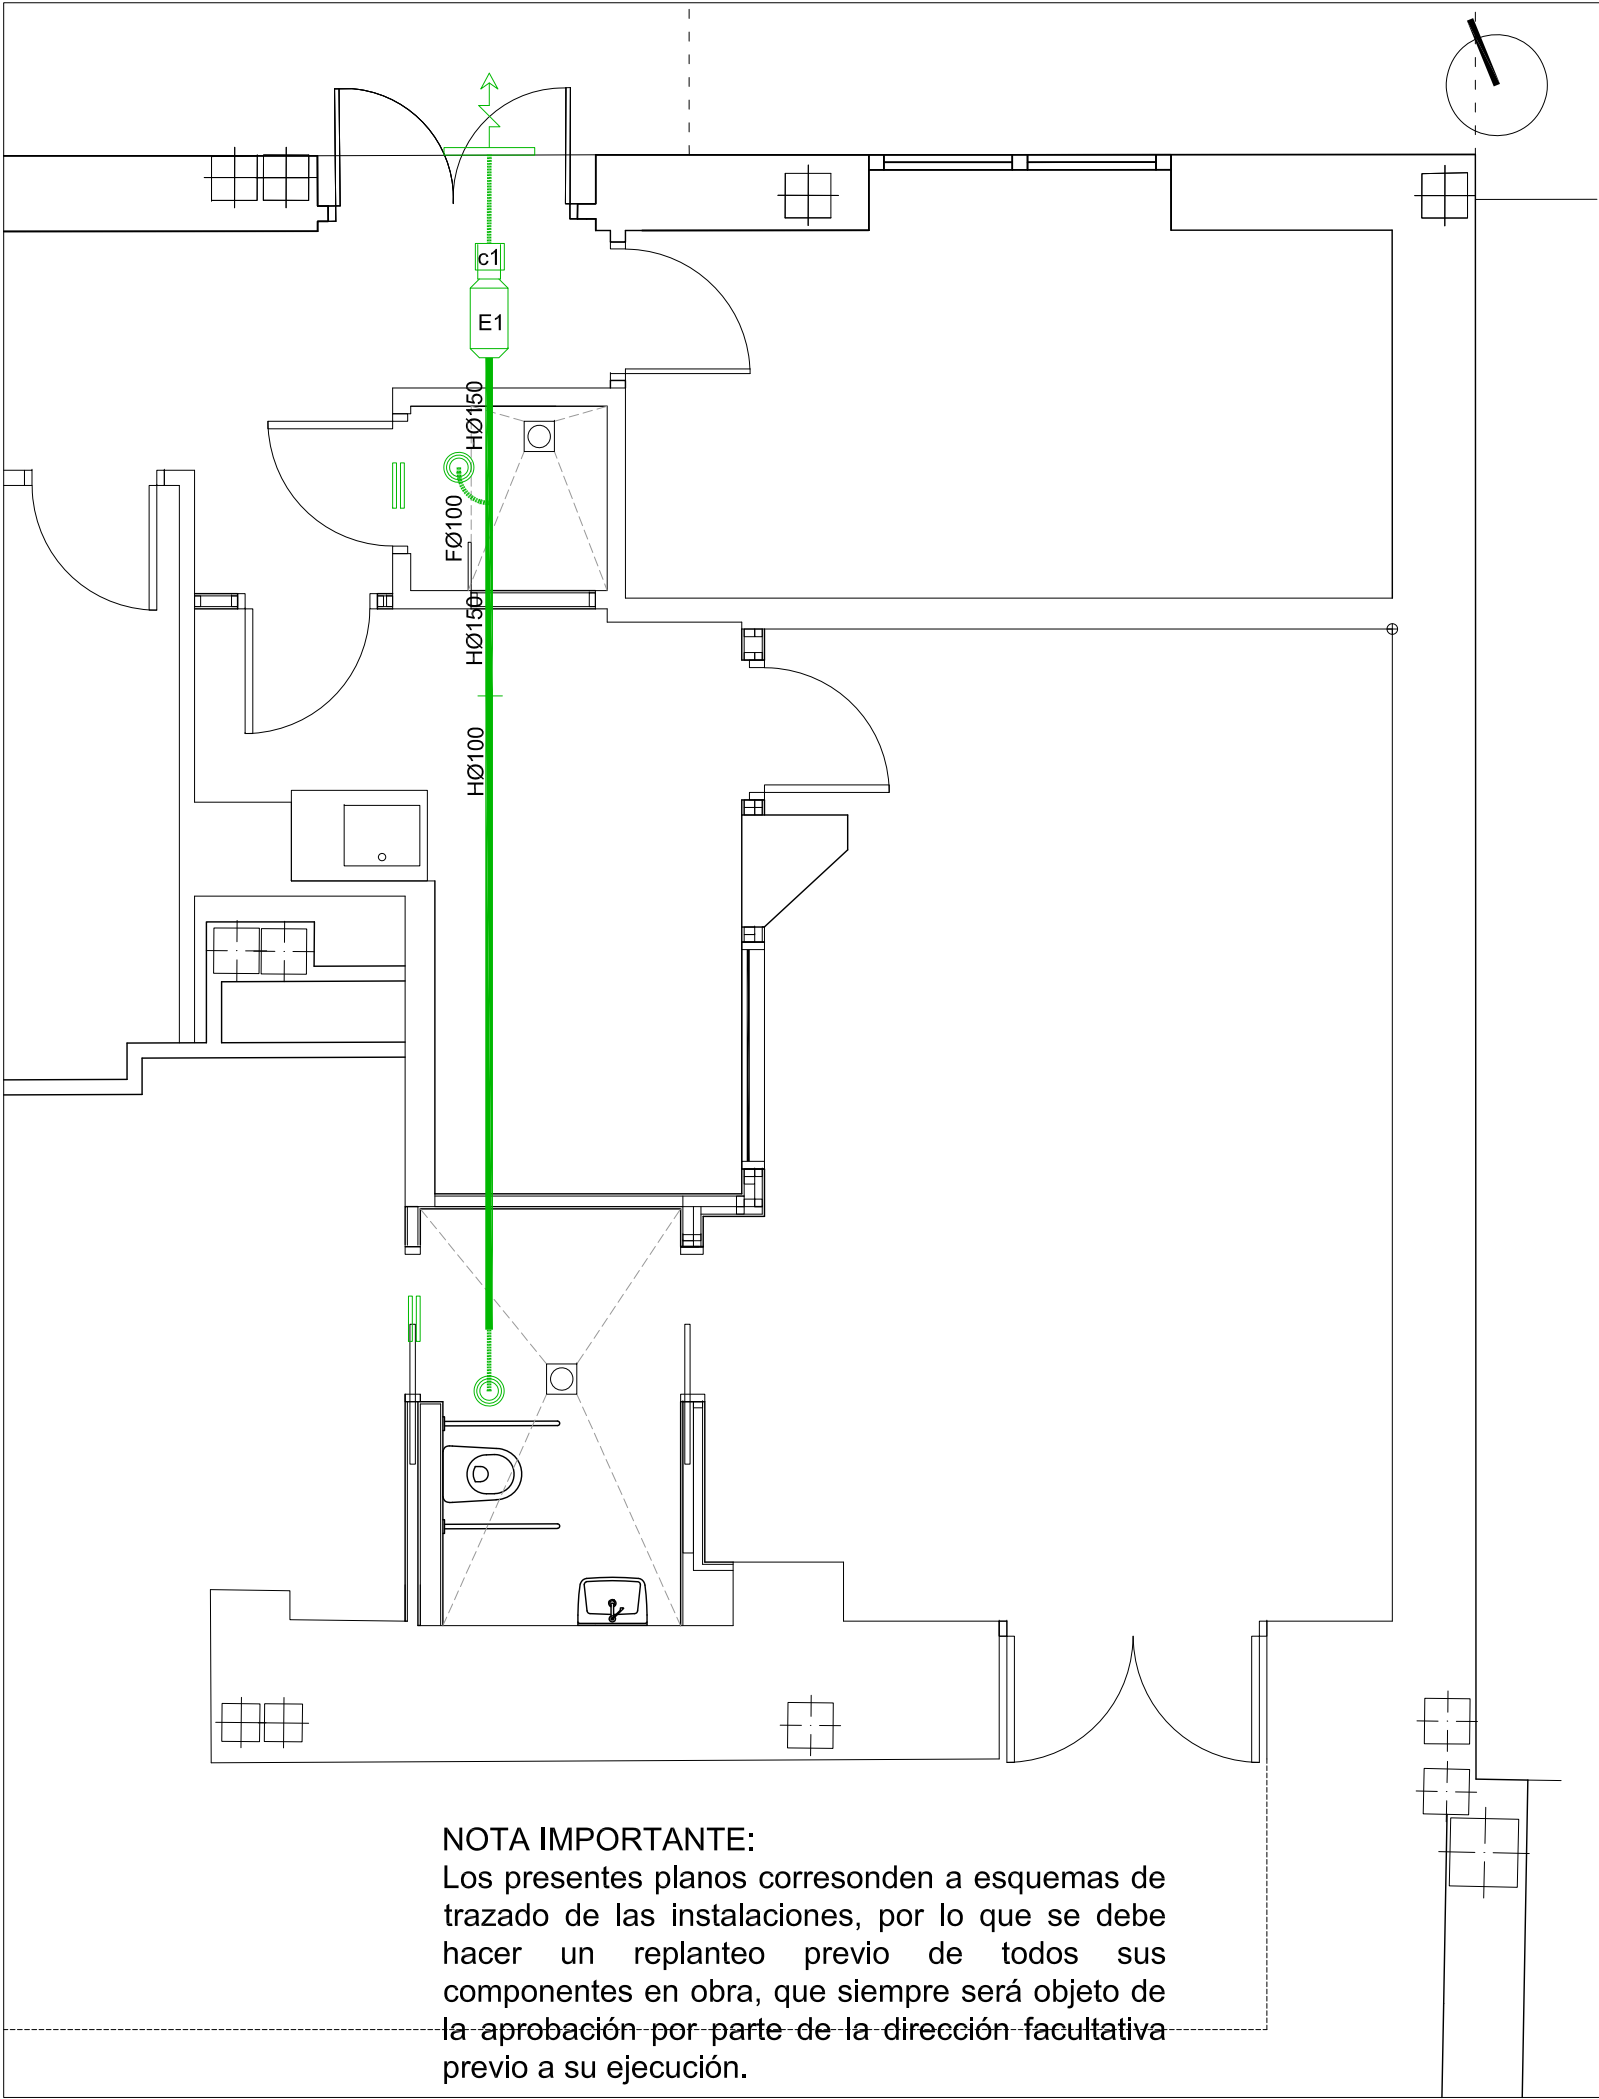

LEYENDA VENTILACIÓN

 BOCA DE EXTRACCIÓN

 **Ex** EXTRACTOR

- 1. TD-500/150-160 SILENT T 3V (Temporizado)

 **CX** COMPUERTA ANTIRRETORNO MCA

- c1 MCA-500/160

 CONDUCTO CIRCULAR HELICOIDAL AC. GALVANIZADO

 CONDUCTO CIRCULAR FLEXIBLE

 REJA INTERPERIE + MALLA ANTIPÁJAROS WG/400X200/ER/P1-RAL9010


 REJILLA EN BASE DE PUERTA (ver plano de carpintería)

PROYECTO BÁSICO Y DE EJECUCIÓN DE REFORMA PARA SUSTITUCIÓN DEL EQUIPO TELEMANDO EXISTENTE EN LA SALA 7 DEL SERVICIO DE RADIOLOGÍA SITUADO EN LA PLANTA SEMISÓTANO DEL HOSPITAL UNIVERSITARIO VIRGEN MACARENA.


AVDA. DOCTOR FEDRIANI Nº 3. SEVILLA (SEVILLA).



PROPIETARIO: HOSPITAL UNIVERSITARIO VIRGEN MACARENA CIF: Q 9150013 B ARQUITECTO: RAQUEL HERNÁNDEZ ALONSO Nº 5.489 COAS	PLANO: INSTALACIÓN DE VENTILACIÓN (EXTRACCIÓN).	PLANO Nº 19
	A3 ESCALA 1/50	Sustituye a: ENE-23

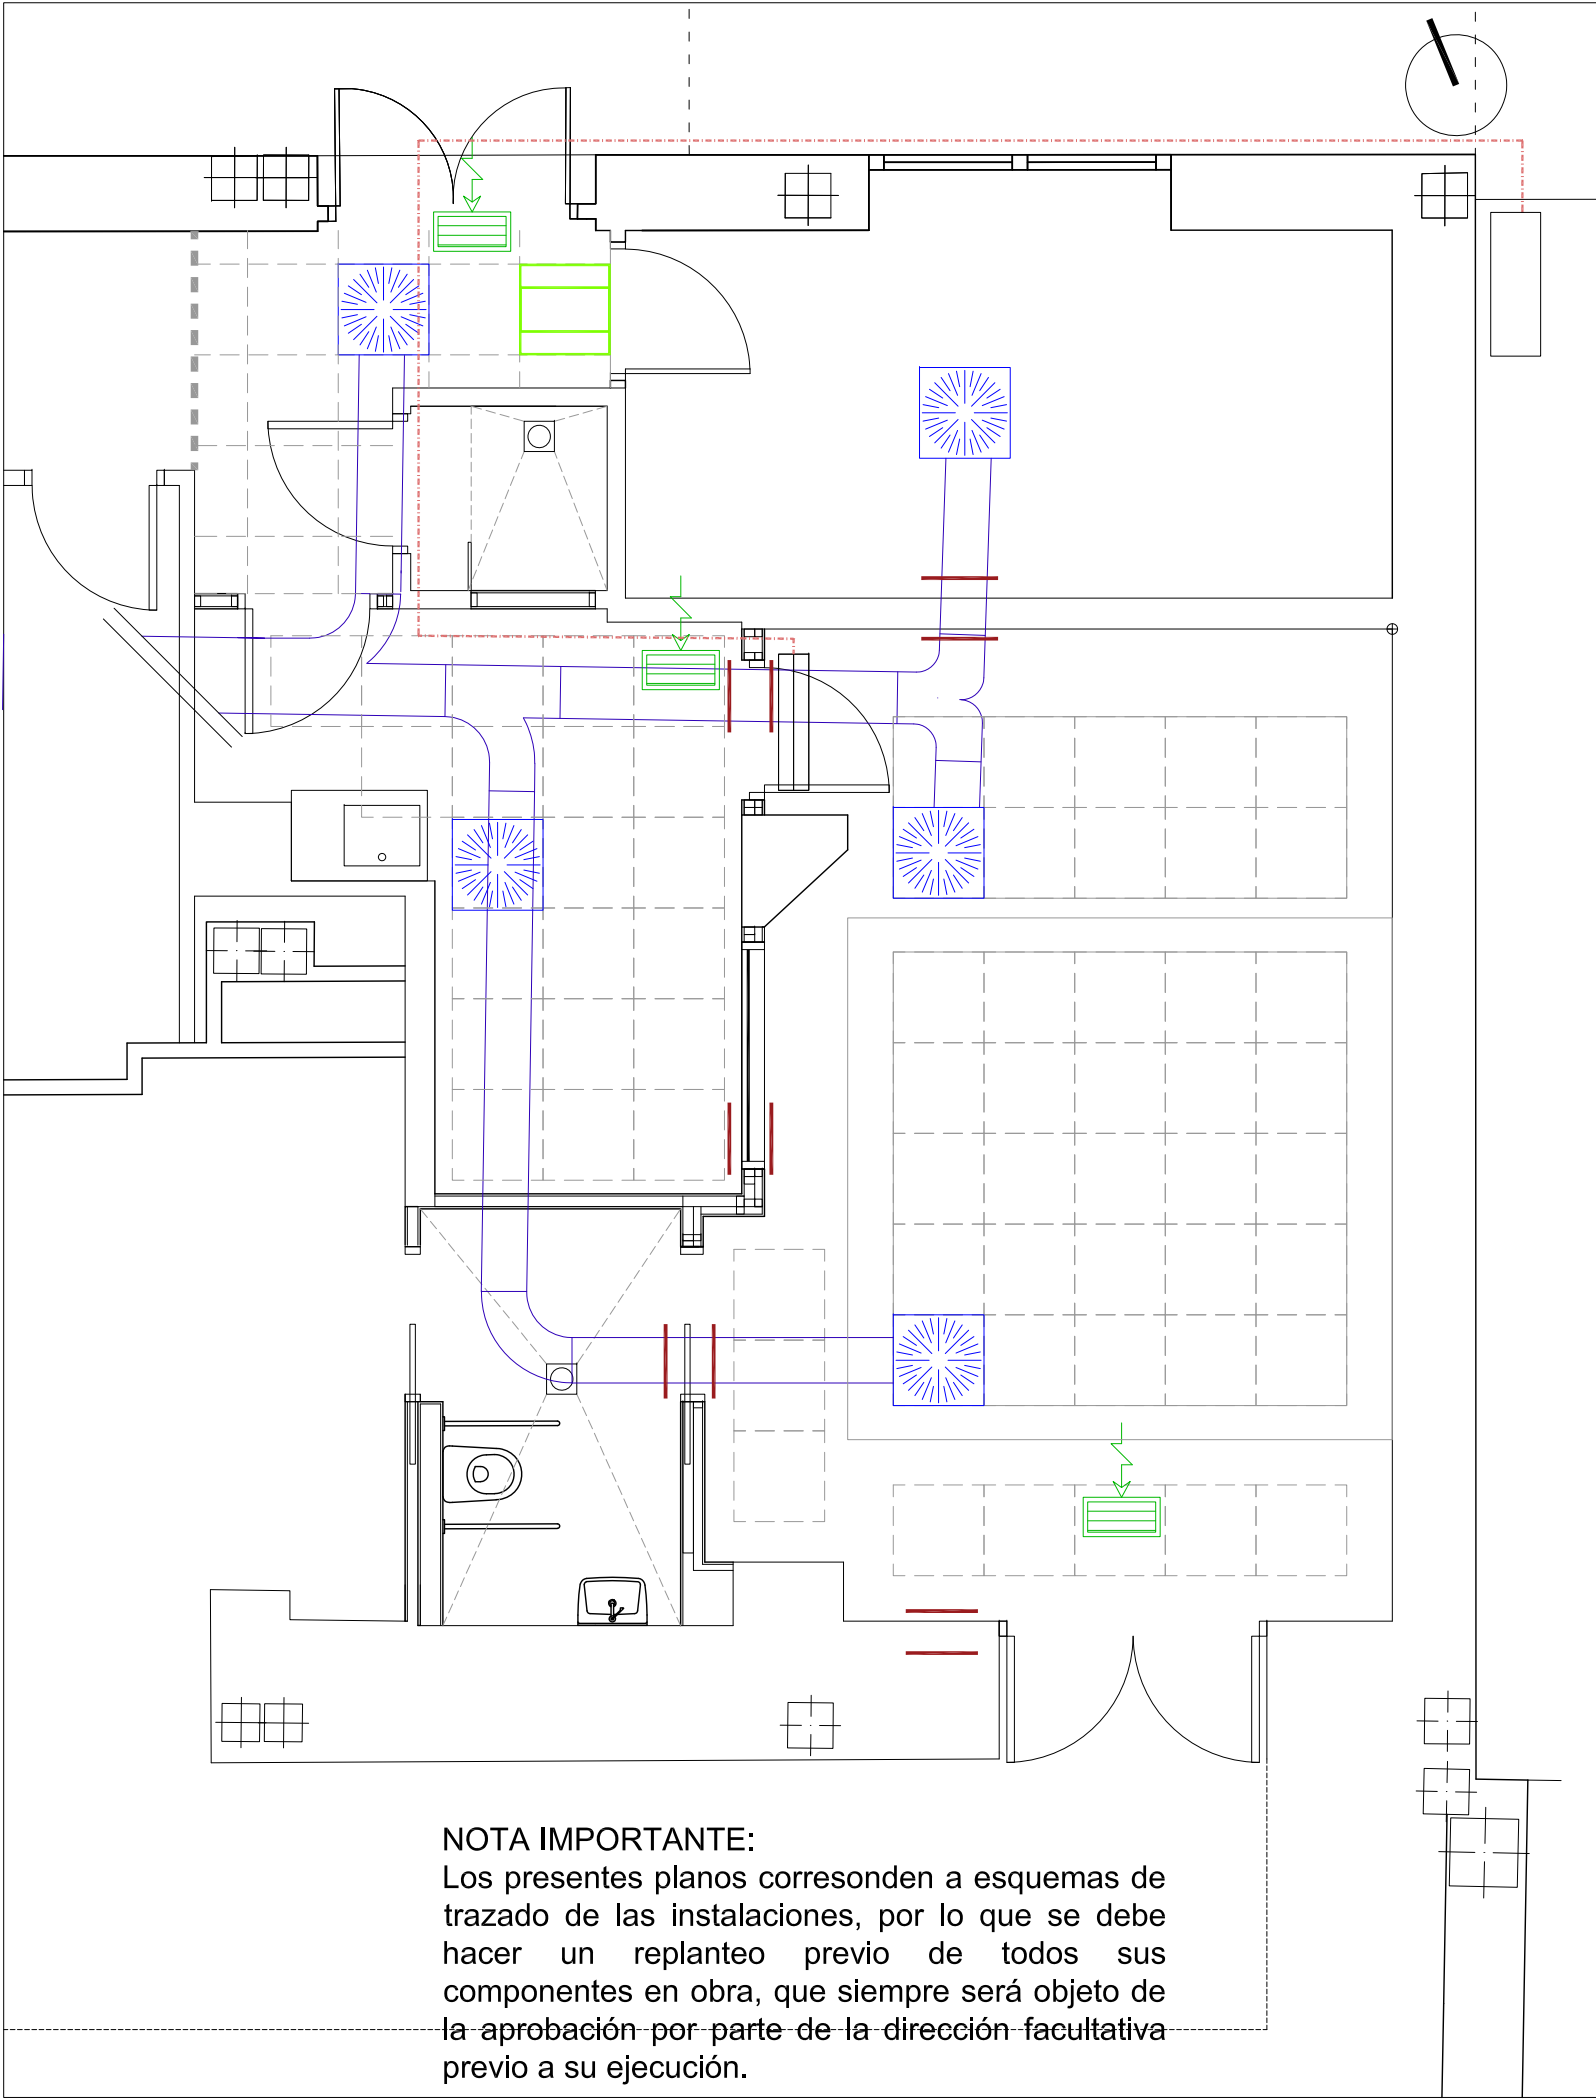

NOTA IMPORTANTE:
Los presentes planos corresponden a esquemas de trazado de las instalaciones, por lo que se debe hacer un replanteo previo de todos sus componentes en obra, que siempre será objeto de la aprobación por parte de la dirección facultativa previo a su ejecución.

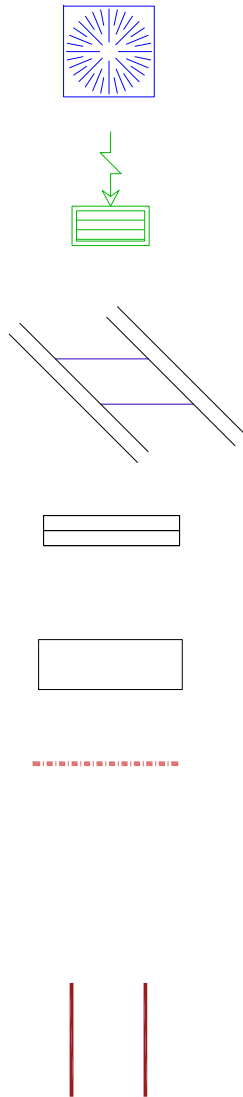


- LEYENDA CLIMATIZACIÓN**
- Difusor rotacional + cajón aislado de chapa conectado a red de conductos mediante conducto helicoidal de chapa galvanizada Ø200 mm.
- Rejilla de retorno simple deflexión chapa galvanizada lacada (dimensión equivalente a rejilla desinstalada durante los trabajos previos), conectada a nueva red de conductos de chapa de acero galvanizada ejecutada.(si procede, red no representada en plano, plenum).
- Conducto de chapa de acero galvanizado e: 0,8 mm; aislado. Conectado Climatizador . impulsión. (Sustitución conductos existentes).
- UNIDAD INTERIOR CLIMATIZACIÓN EXPANSIÓN DIRECTA. TIPO SPLIT
- UNIDAD EXTERIOR CLIMATIZACIÓN EXPANSIÓN DIRECTA. TIPO SPLIT-
- CANALIZACIÓN FLUIDO FRIGORÍGENO constituida por 2 tuberías de cobre deshidratado aislado según RITE. + conexionado eléctrico-comunicación entre UI-UE.
- Refuerzo-suplemento plachas de plomo en la entrada de conductos u otras instalaciones a la sala de examen.
H: Altura del conducto.
Longitud del refuerzo de la placha de plomo: 2H
- Nota: Desagües de condensados indicados en plano de saneamiento.




PROYECTO BÁSICO Y DE EJECUCIÓN DE REFORMA PARA SUSTITUCIÓN DEL EQUIPO TELEMANDO EXISTENTE EN LA SALA 7 DEL SERVICIO DE RADIOLOGÍA SITUADO EN LA PLANTA SEMISÓTANO DEL HOSPITAL UNIVERSITARIO VIRGEN MACARENA.
AVDA. DOCTOR FEDRIANI Nº 3. SEVILLA (SEVILLA).

PROPIETARIO: HOSPITAL UNIVERSITARIO VIRGEN MACARENA CIF: Q 9150013 B ARQUITECTO: RAQUEL HERNÁNDEZ ALONSO Nº 5.489 COAS	PLANO Nº 110 Sustituye a: ENE-23
PLANOS: INSTALACIÓN DE CLIMATIZACIÓN.	A3 ESCALA 1/50

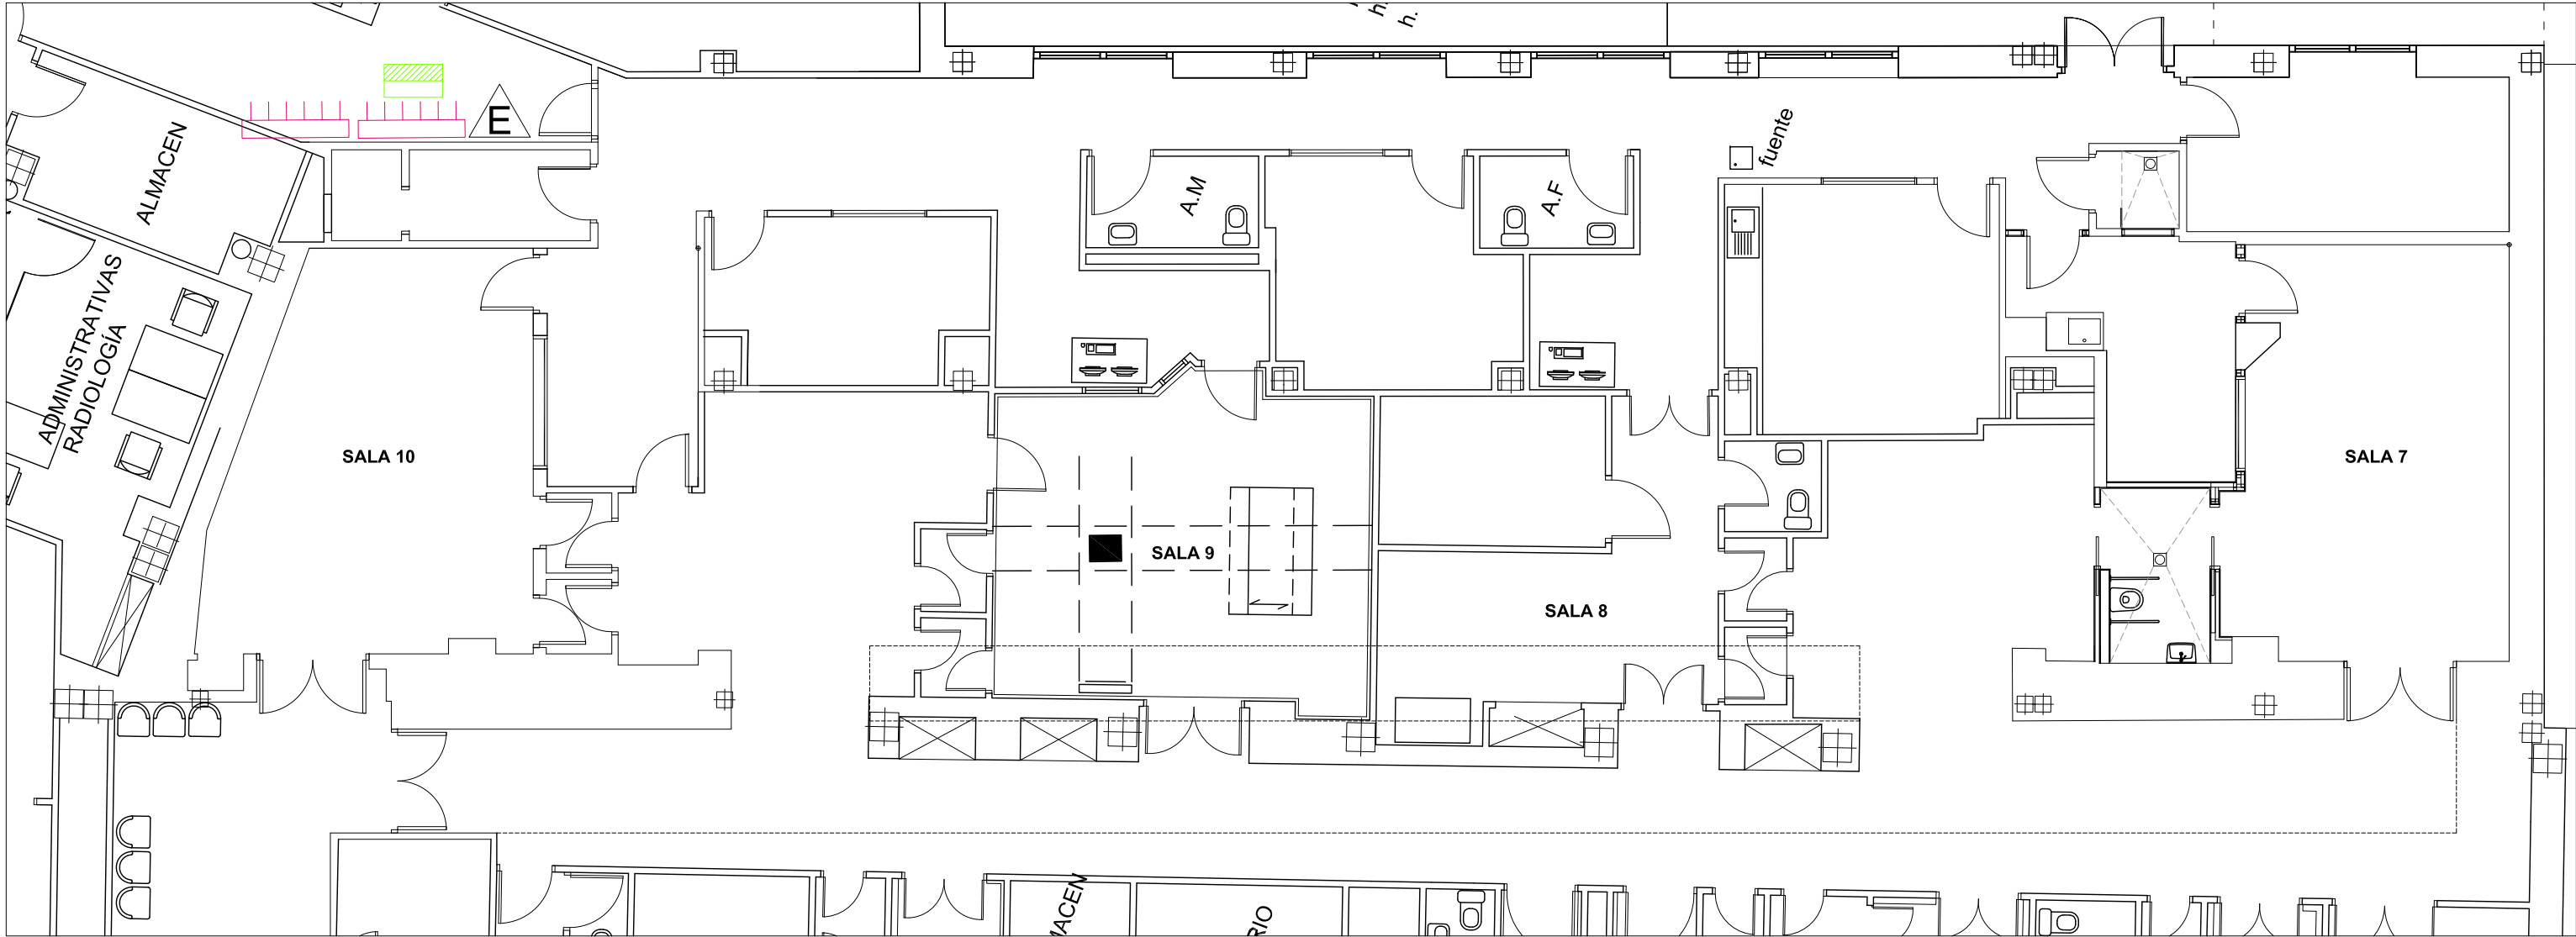

SERVICIO RADIOLOGÍA. PLANTA SEMISÓTANO. ESCALA 1/100

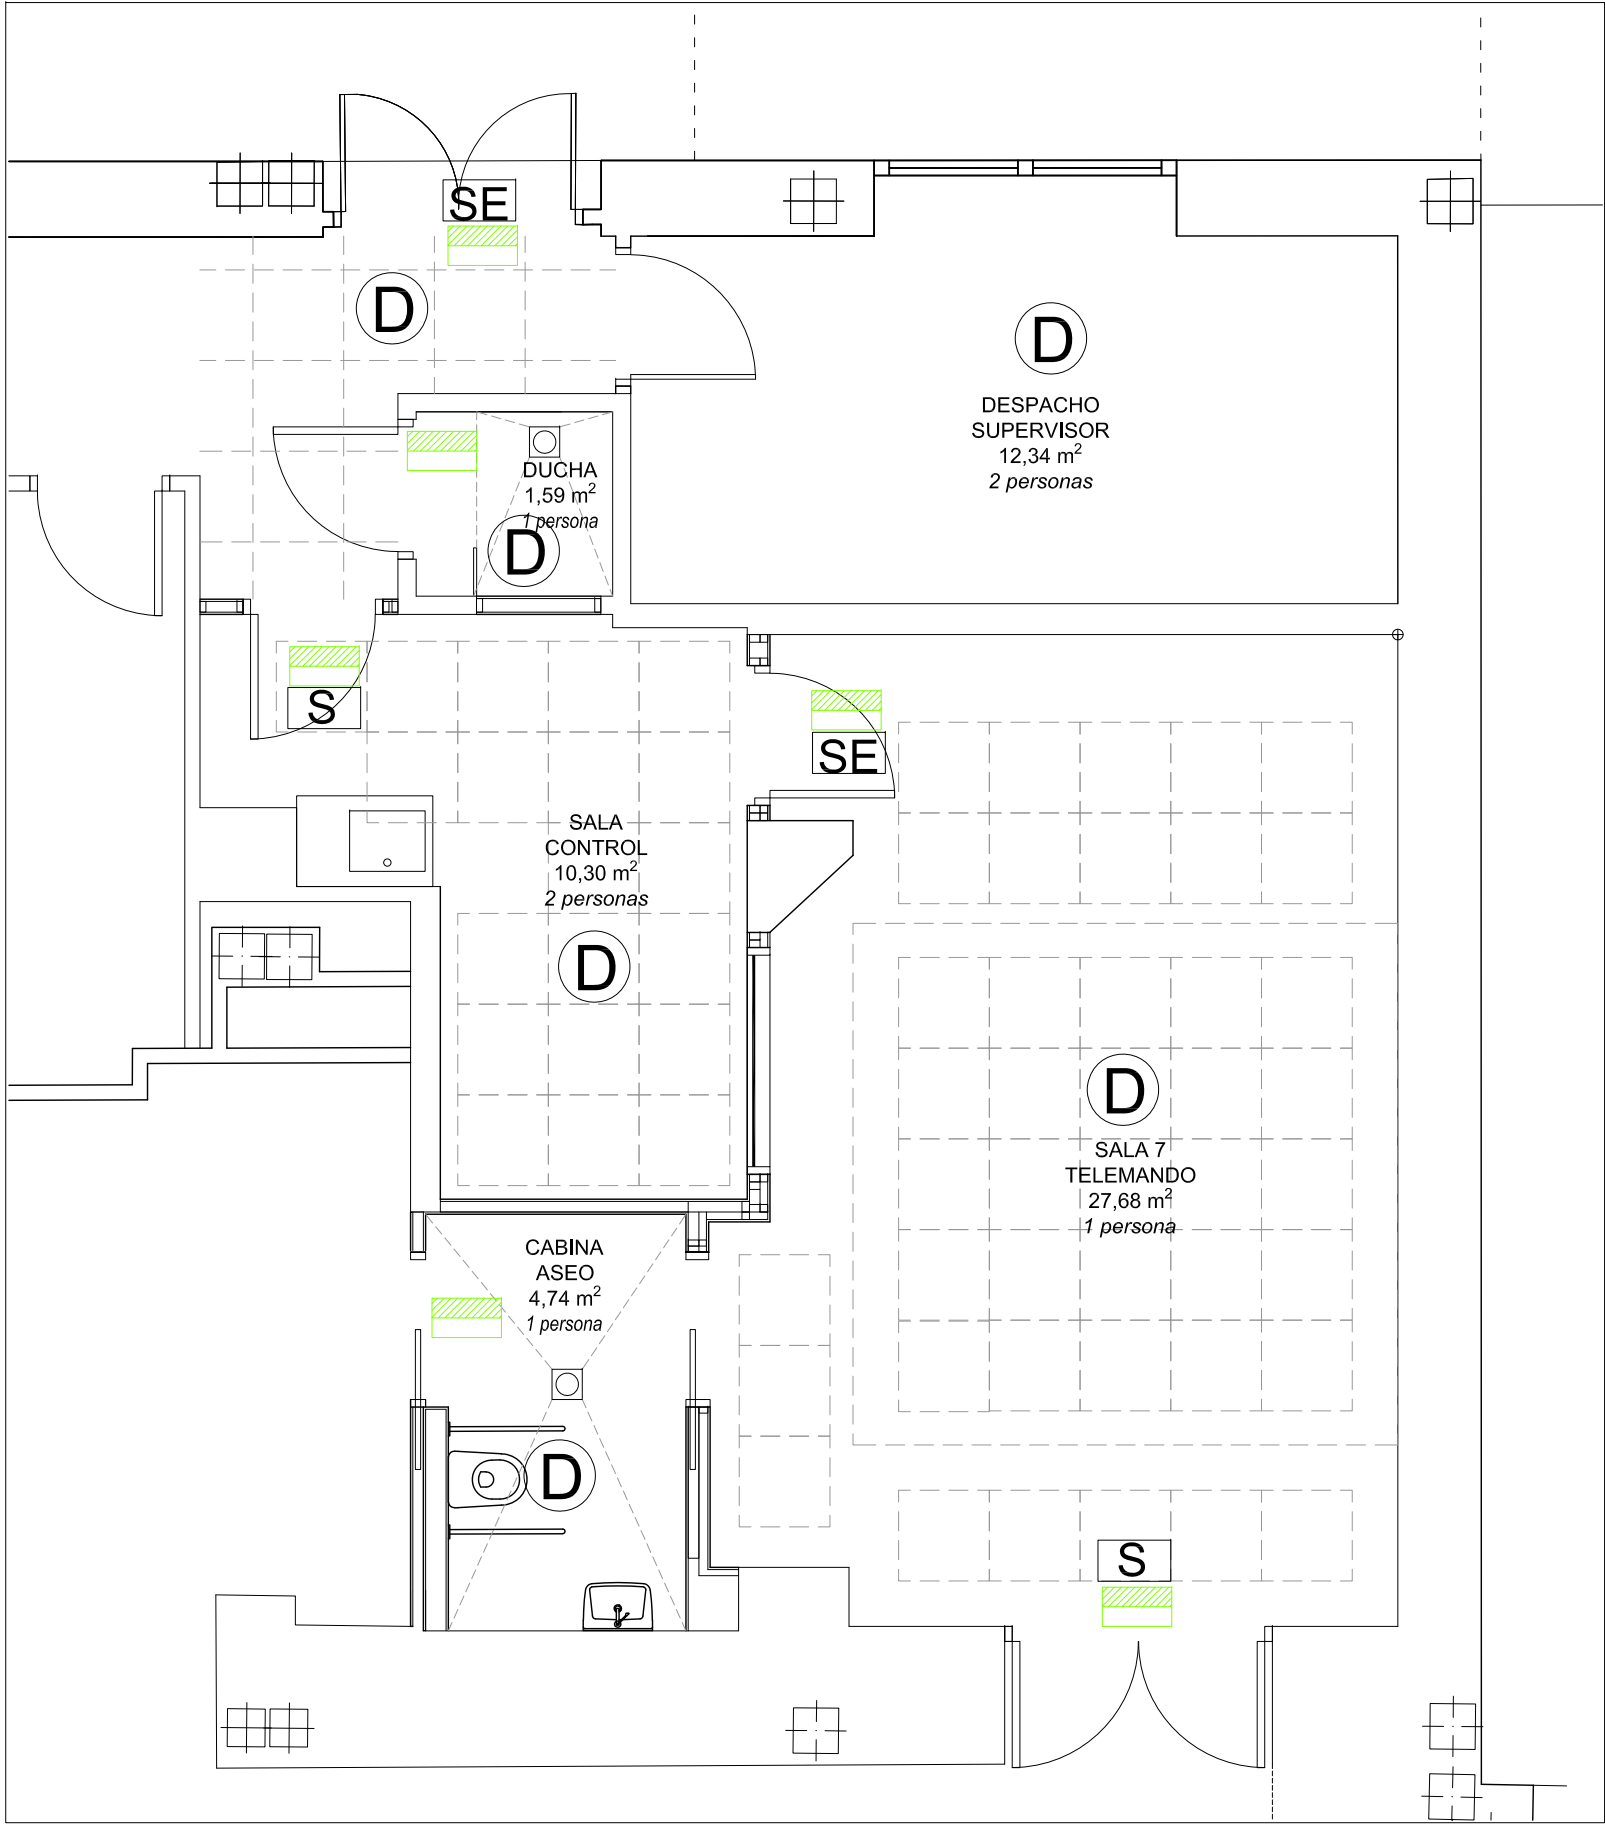


LEYENDA PROTECCIÓN CONTRA INCENDIOS

- D** DETECTOR DE INCENDIOS PERFIL EXTRAPLANO MODELO SDX-751.MARCA NOTIFIER o equivalente.
- LUMINARIA DE EMERGENCIA
- E** EXTINTOR MÓVIL ABC 6 kg EFICACIÓN 21A+113B +SEÑAL (Ver Anexo DOMAIN CONTRA INCENDIOS)
- EXTINTOR MÓVIL CO₂ 5kg + SEÑAL
- NUEVO CUADRO ELÉCTRICO ZONA
- Modulación de techos de placas desmontables de yeso laminado.
- SEÑALIZACIÓN**
- S** SALIDA
- SE** SALIDA EMERGENCIA

NOTA IMPORTANTE:
Consultar instalación y materiales en "DOCUMENTO UNIFICADO DE MATERIALES E INSTALACIONES PARA EL HOSPITAL UNIVERSITARIO VIRGEN MACARENA Y ÁREA (SEVILLA).DOCUMENTO Nº 7 CONTRA INCENDIOS" aportado como anexo en la memoria del presente proyecto.



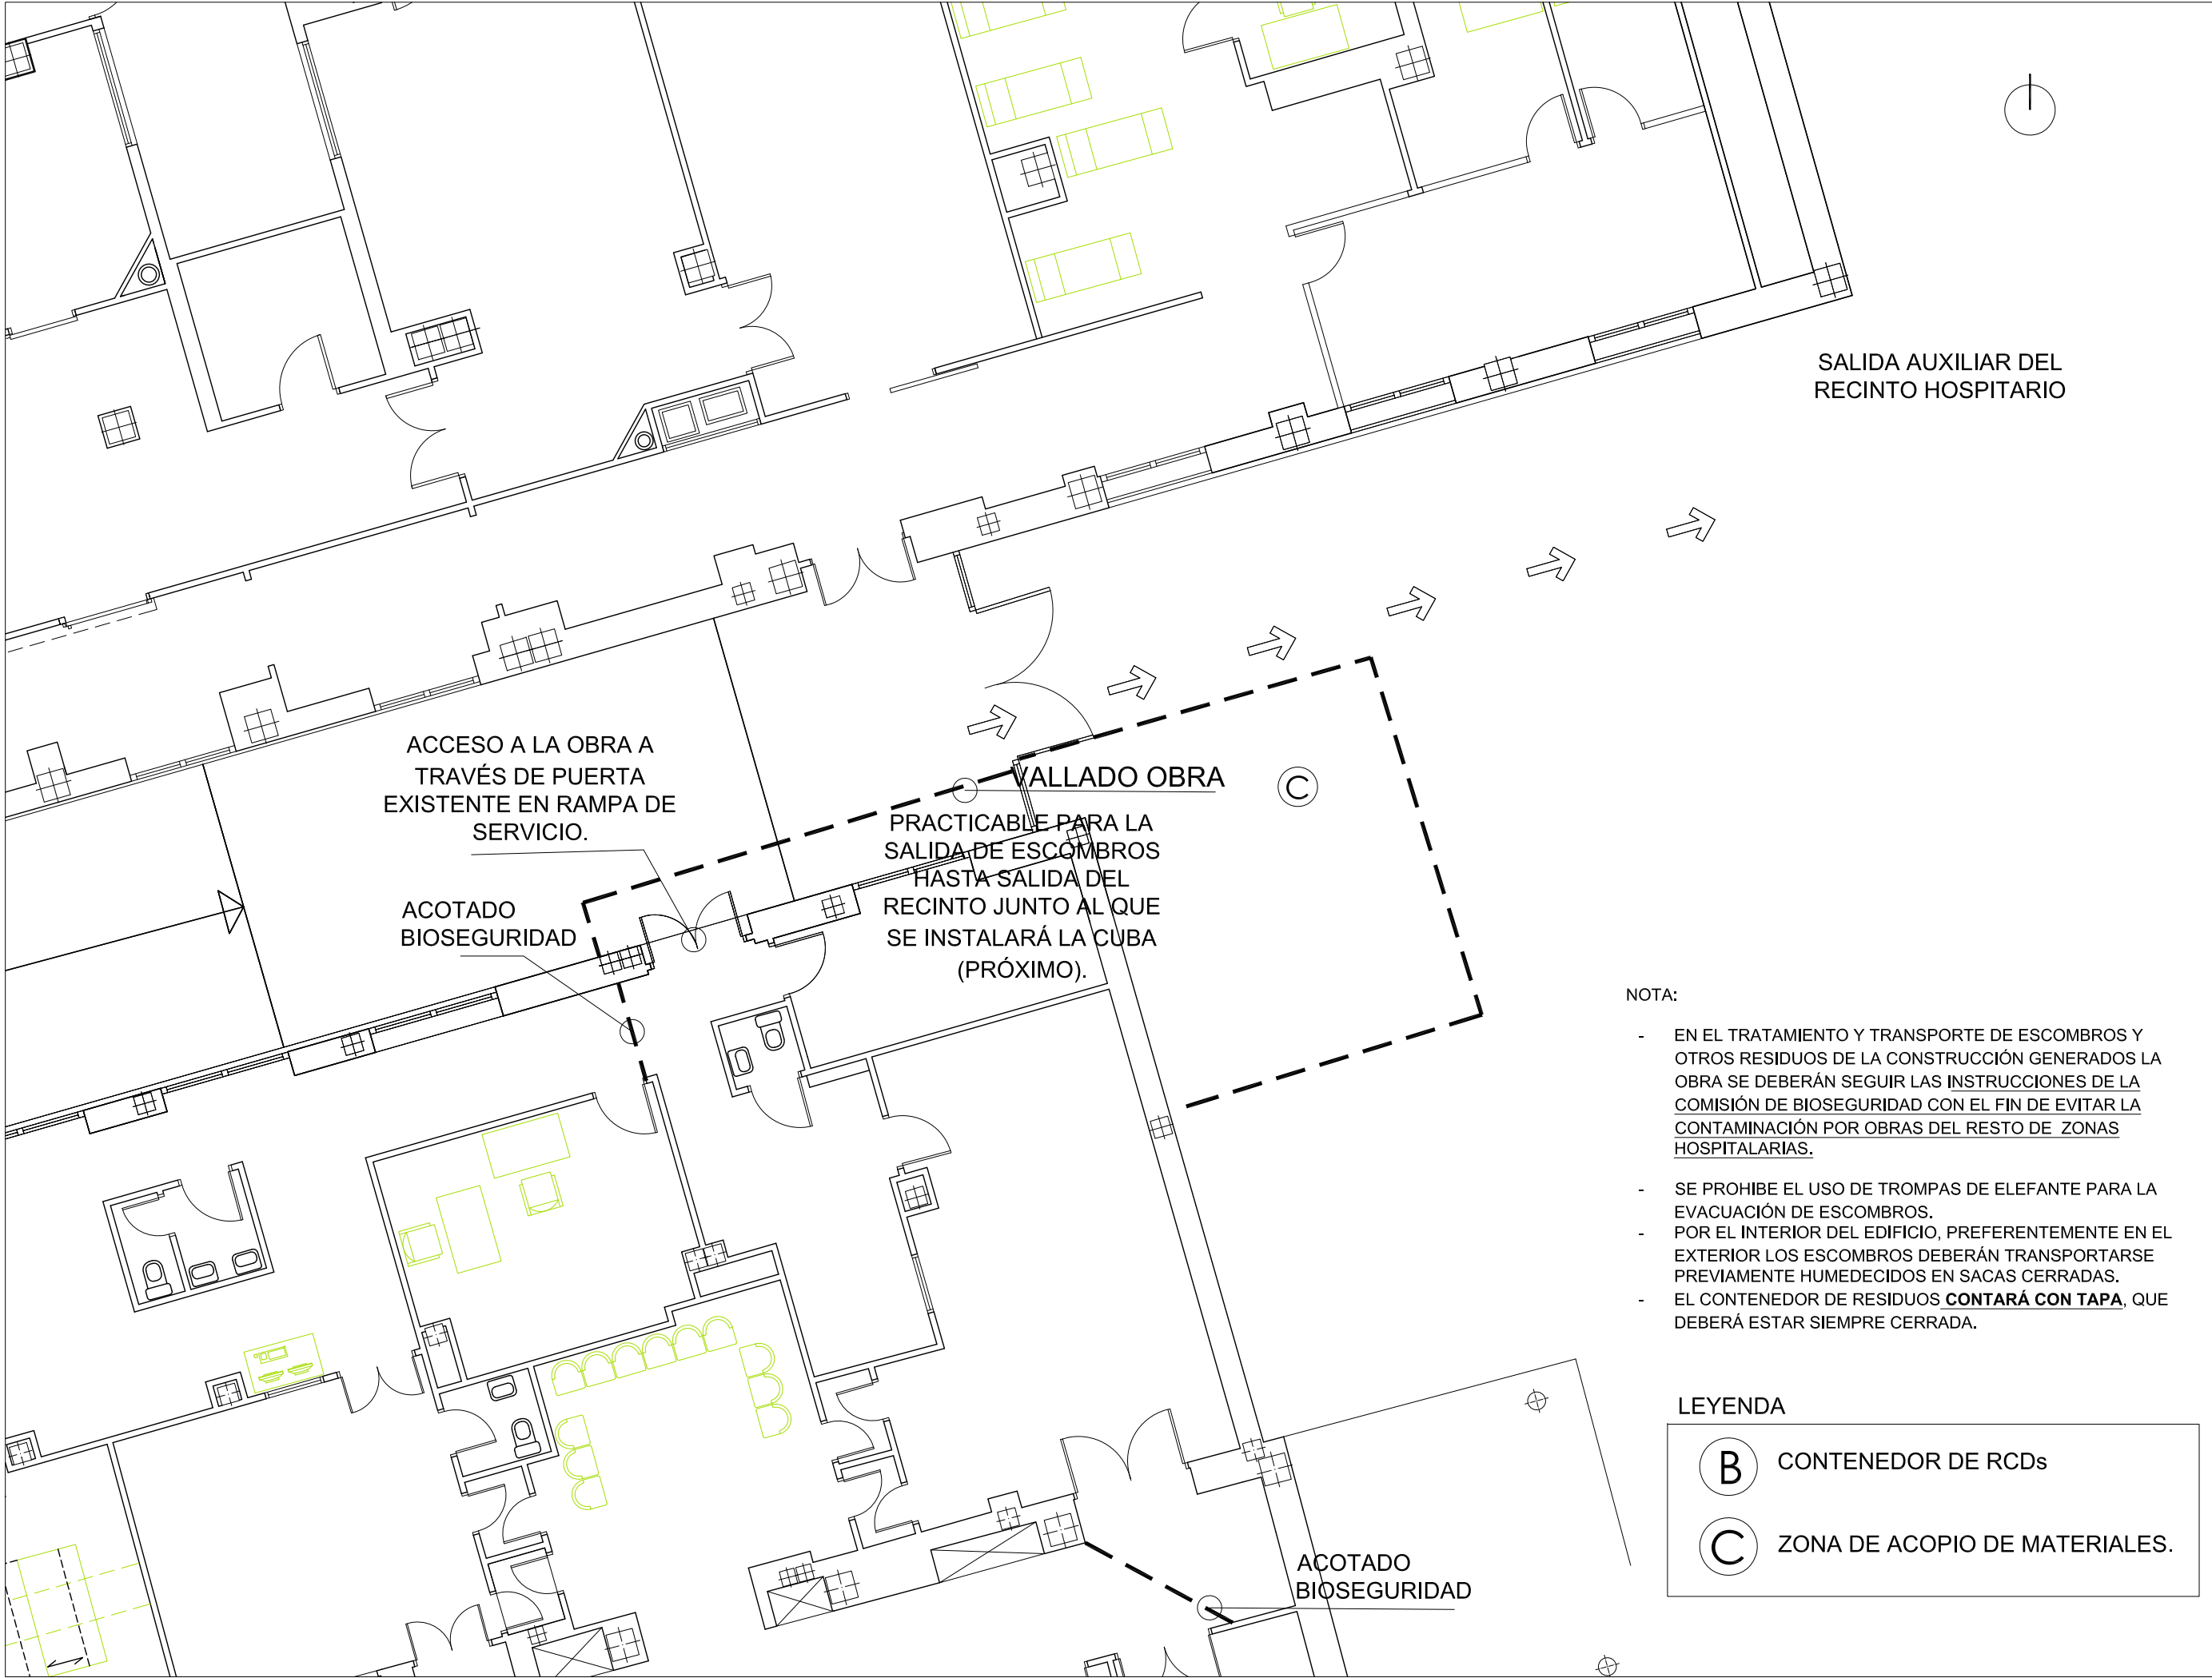

- NOTA:
- EN EL TRATAMIENTO Y TRANSPORTE DE ESCOMBROS Y OTROS RESIDUOS DE LA CONSTRUCCIÓN GENERADOS LA OBRA SE DEBERÁN SEGUIR LAS INSTRUCCIONES DE LA COMISIÓN DE BIOSEGURIDAD CON EL FIN DE EVITAR LA CONTAMINACIÓN POR OBRAS DEL RESTO DE ZONAS HOSPITALARIAS.
 - SE PROHIBE EL USO DE TROMPAS DE ELEFANTE PARA LA EVACUACIÓN DE ESCOMBROS.
 - POR EL INTERIOR DEL EDIFICIO, PREFERENTEMENTE EN EL EXTERIOR LOS ESCOMBROS DEBERÁN TRANSPORTARSE PREVIAMENTE HUMEDECIDOS EN SACAS CERRADAS.
 - EL CONTENEDOR DE RESIDUOS **CONTARÁ CON TAPA**, QUE DEBERÁ ESTAR SIEMPRE CERRADA.

LEYENDA

B

CONTENEDOR DE RCDs

C

ZONA DE ACOPIO DE MATERIALES.

PROYECTO BÁSICO Y DE EJECUCIÓN DE REFORMA PARA SUSTITUCIÓN DE EQUIPO TELEMANDO EN LA SALA 7.
PLANTA SEMISÓTANO. HOSPITAL UNIVERSITARIO VIRGEN MACARENA.